


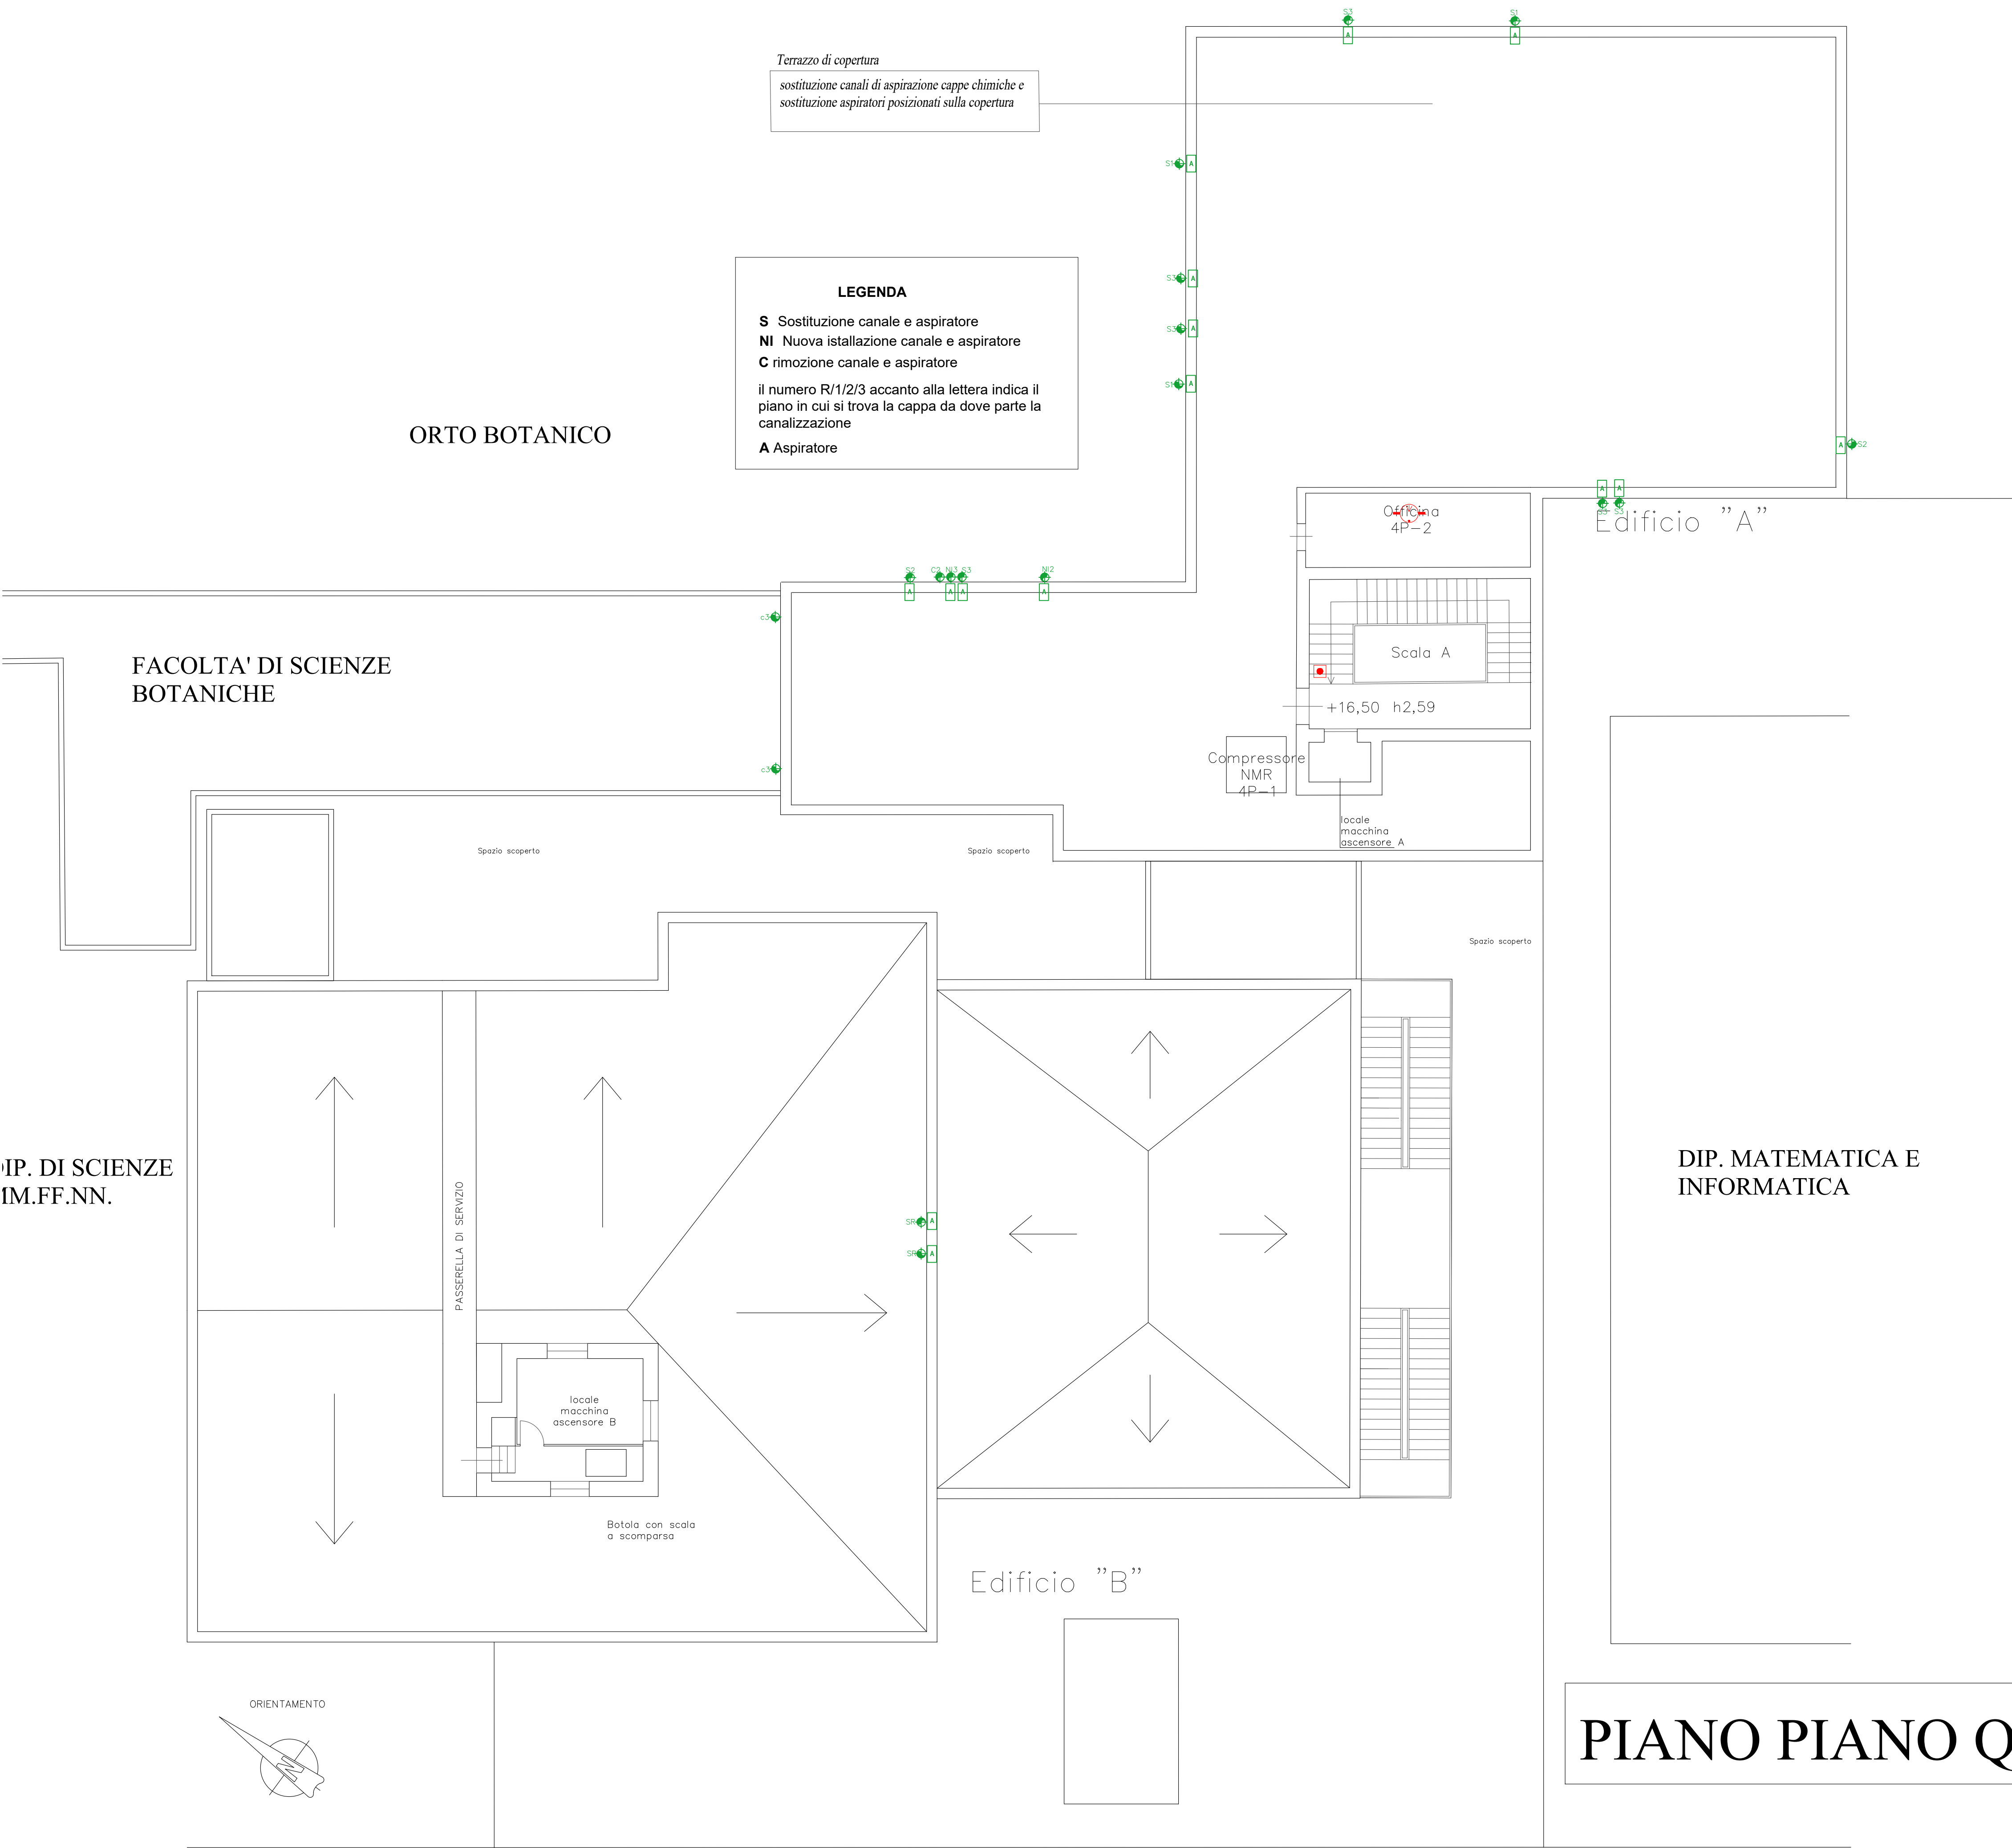

LEGENDA IMPIANTO ESTRAZIONE CAPPE	
	Condotti estrazione fumi cappe chimiche dei laboratori. tubazione rigida diametro 250 mm



UNIVERSITA' DEGLI STUDI DI PALERMO
AREA EDILIZIA SERVIZIO TECNICO E SOSTENIBILITA'

PROGETTO DEI LAVORI DI MANUTENZIONE
STRAORDINARIA PER ADEGUAMENTO ANTINCENDIO
DEGLI EDIFICI VIA ARCHIRAFI N.30 E 32
DIPARTIMENTO STEBICEF



PROGETTO IMPIANTO IDRICO

ELENCO ELABORATI

☐ Relazione Tecnica Impianti idrici laboratori e servizi igienici, adeguamento antincendio e impianto estrazione cappe chimiche

☒ Planimetrie Impianti idrici laboratori e servizi igienici, adeguamento antincendio e impianto estrazione cappe chimiche

☐ piano interrato

☐ piano terra rialzato

☐ piano primo

☐ piano secondo

☐ piano terzo

☒ copertura

IL PROGETTISTA

Ing. Dora Ferreri
DORA
FERRERI
Ordine degli
Ingegneri della
Provincia di
Palermo
01/44:15
GMR

IL RESPONSABILE
DEL PROCEDIMENTO

Ing. Dario La Torre

IL DIRETTORE DEI
LAVORI

Ing. Antonio Sorce

IL RETTORE

Prof. Massimo Midiri

IL DIRIGENTE

Ing. Antonio Sorce

Elaborato n.

Progetto

Scala 1:100

Data 08.11.2023

rev. 01/29.04.2024