


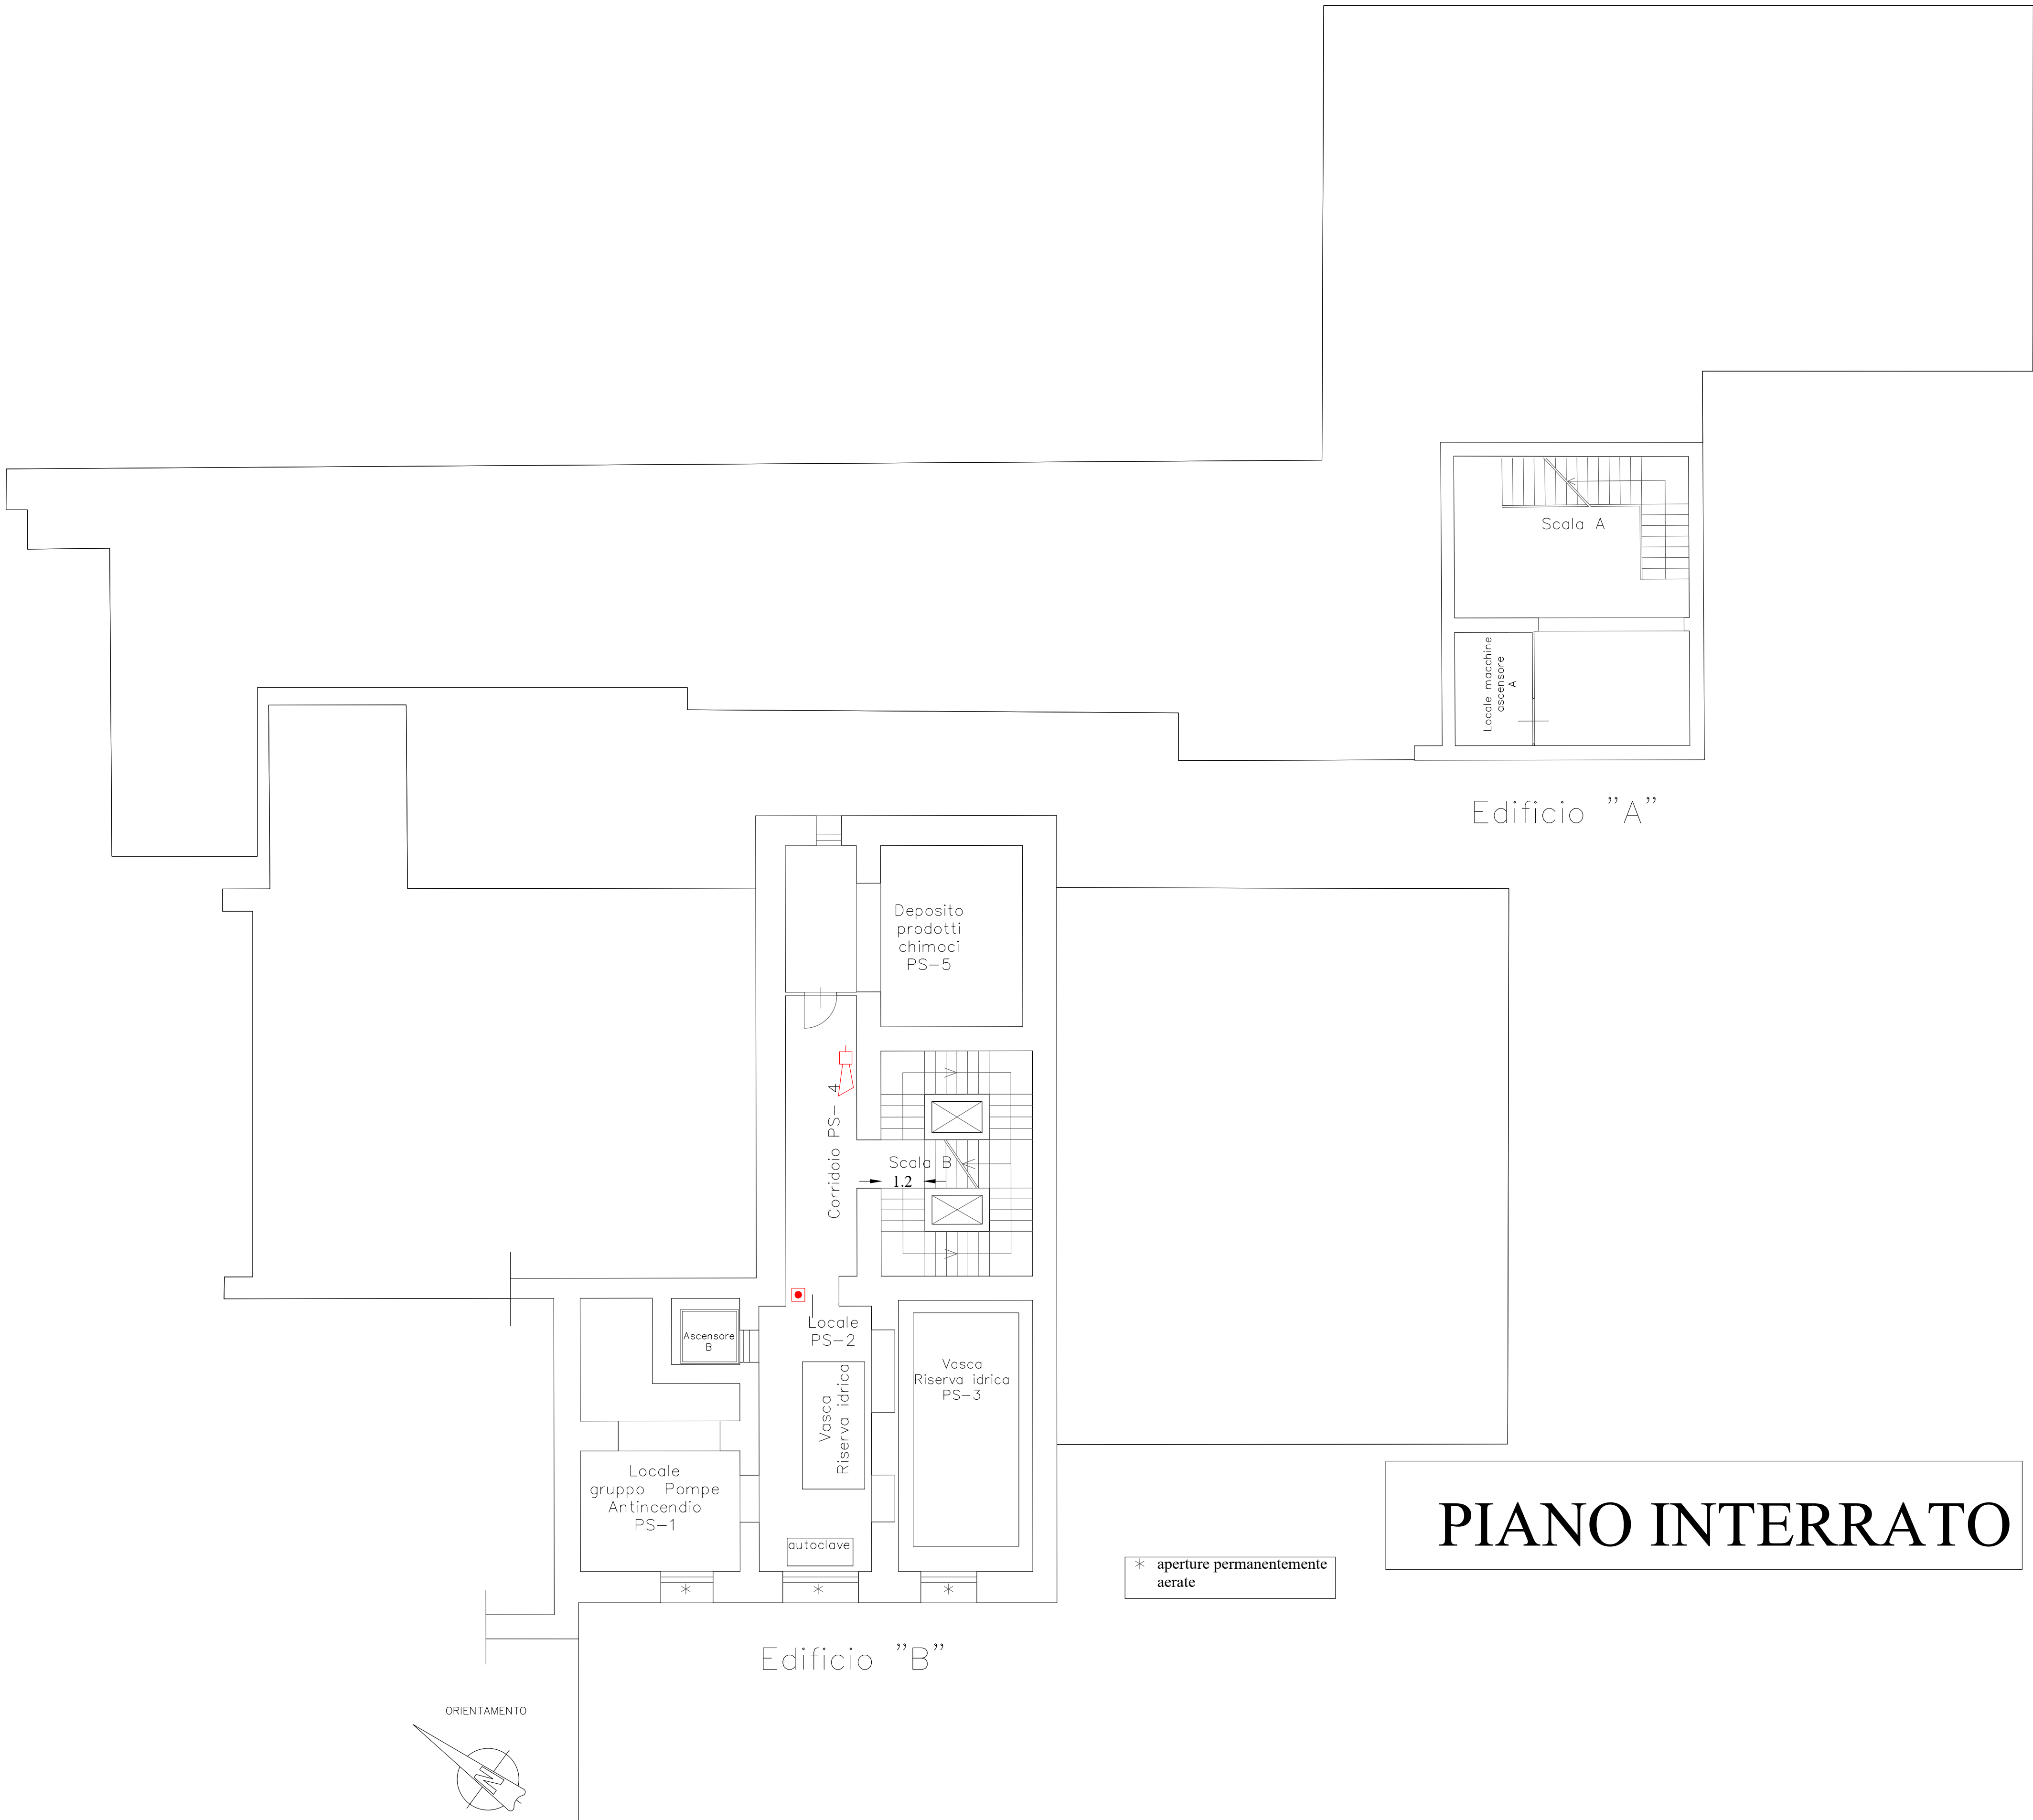

LEGENDA: SEGNI GRAFICI AI SENSI DEL D.M. 18 ottobre 2019	
SISTEMI IDRICI ANTINCENDIO	 IDRANTE UN45 A MURO CON TUBAZIONE FLESSIBILE E LANCIA
	 ESISTENTE DA RISPONDERE O NUOVO (*)
SISTEMI DI SEGNALEZIONE	 ATTACCO UNITO PER AUTOPOMPA V.V.F. SINGOLO / DOPPIO
	 PULSANTE MANUALE DI SEGNALEZIONE INCENDIO SOTTOVETRO
	 SIRENA ALLARME INCENDIO
	 CENTRALINA RILEVAZIONE E ALLARME ANTINCENDIO
ESTINTORI	 IMPIANTO AUTOMATICO DI RILEVAZIONE FUMI OTTICO
	 ESTINTORE PORTATILE A POLVERE
	 ESTINTORE PORTATILE A CO2  ESTINTORE CARRELLATO



UNIVERSITA' DEGLI STUDI DI PALERMO
AREA EDILIZIA SERVIZIO TECNICO E SOSTENIBILITA'

PROGETTO DEI LAVORI DI MANUTENZIONE
STRAORDINARIA PER ADEGUAMENTO ANTINCENDIO
DEGLI EDIFICI VIA ARCHIRAFI N.30 E 32
DIPARTIMENTO STEBICEF



PROGETTO IMPIANTO RILEVAZIONE INCENDIO E ALLARME

- ELENCO ELABORATI**
- ☐ Relazione Tecnica Impianto rilevazione antincendio e allarme (IRAI)
 - ☒ Planimetrie IRAI
 - ☒ piano interrato
 - ☐ piano terra rialzato
 - ☐ piano primo
 - ☐ piano secondo
 - ☐ piano terzo
 - ☐ copertura

DORA
FERRERI
Ordine degli
Ingegneri della
Provincia di
Palermo
Ingegnere
02.07.2024
01:46:04
GMT+01:00

COLLABORATORE
ALLA PROGETTAZIONE
Arch. Tiziana Longo

IL RESPONSABILE
DEL PROCEDIMENTO
Ing. Dario La Torre
Dario La Torre
UNIVERSITA' DEGLI
STUDI DI
PALERMO
02.07.2024 07:45:52
GMT+02:00

IL DIRETTORE DEI
LAVORI

IL RETTORE
Prof. Massimo Midiri

IL DIRIGENTE
Ing. Antonio Sorce

Elaborato n.

Progetto

Scala 1:100

Data 08.11.2023

rev. 01/29.04.2024