


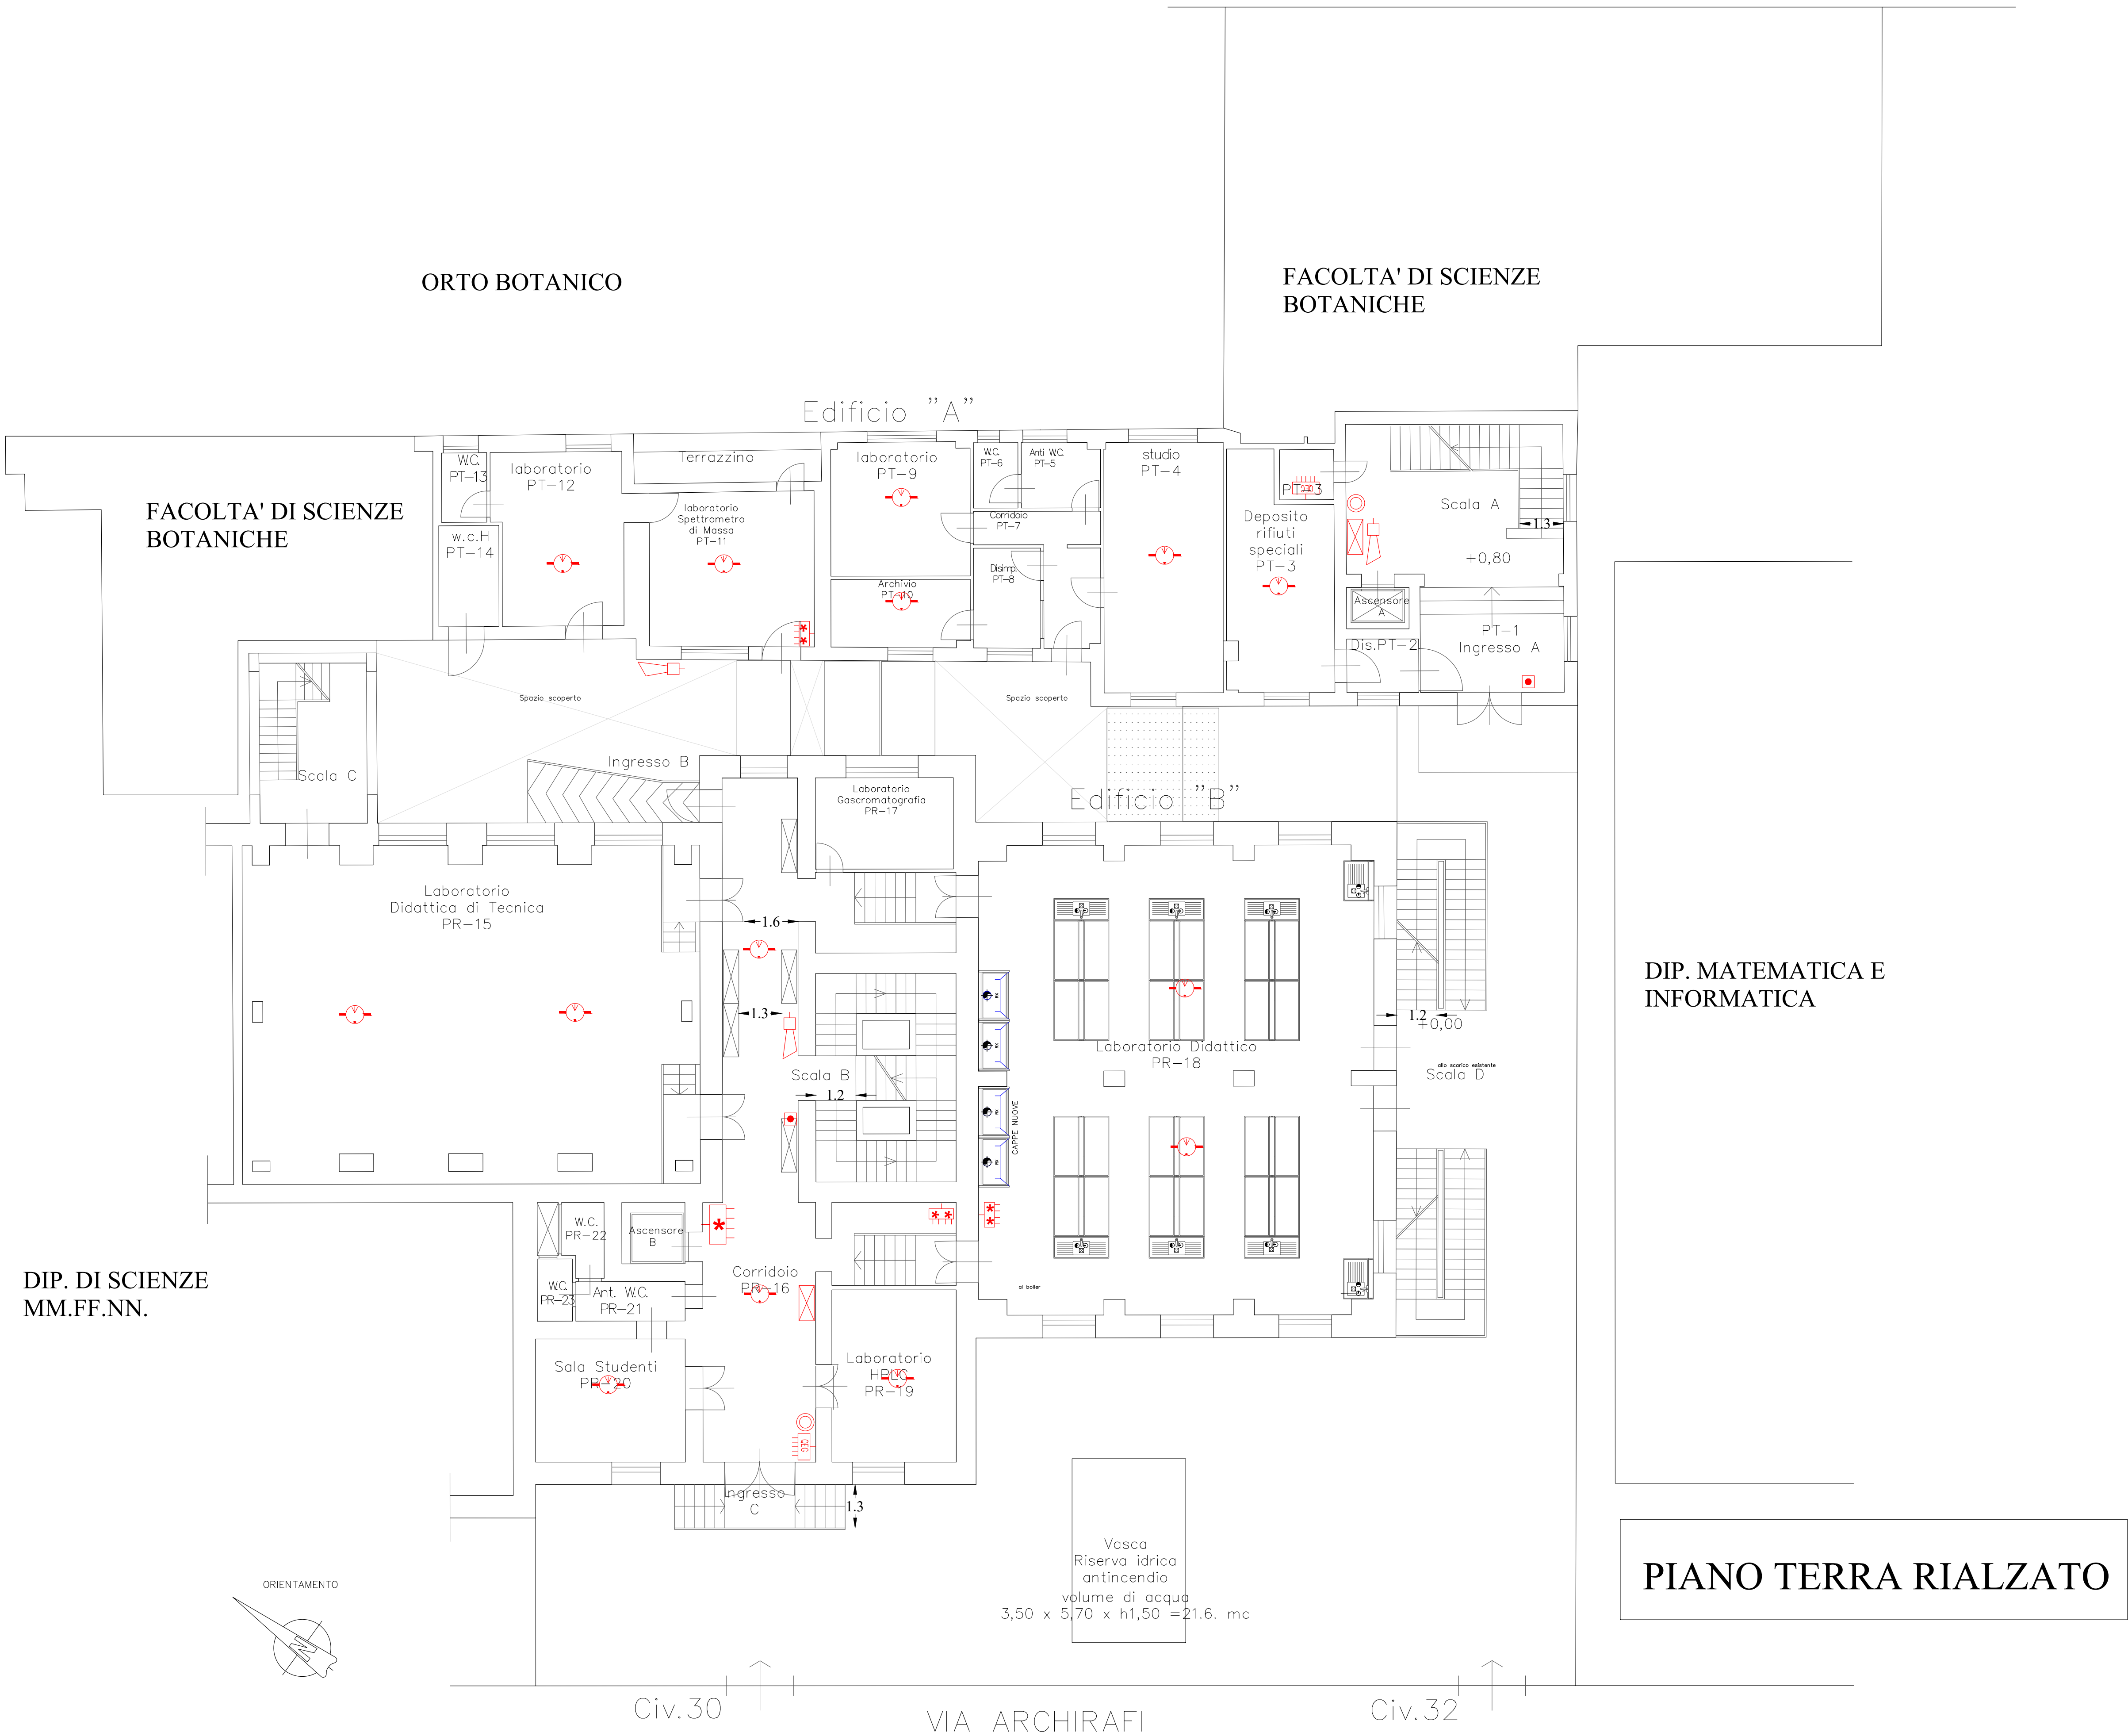

LEGENDA: SEGNI GRAFICI AI SENSI DEL D.M. 18 ottobre 2019	
SISTEMI IDRICI ANTINCENDIO	IDRANTE UN45 A MURO CON TUBAZIONE FLESSIBILE E LANCIA ESISTENTE
	DA RIPOSIZIONARE O NUOVO (?)
SISTEMI DI SEGNALEZIONE	ATTACCO UNITO PER AUTOPOMPA V.V.F. SINGOLO / DOPPIO
	PULSANTE MANUALE DI SEGNALEZIONE INCENDIO SOTTOVETTO
	SIRENA ALLARME INCENDIO
	CENTRALINA RIVELAZIONE E ALLARME ANTINCENDIO
ESTINTORI	IMPIANTO AUTOMATICO DI RIVELAZIONE FUMO OTTICO
	ESTINTORE PORTATILE A POLVERE
	ESTINTORE PORTATILE A CO2
	ESTINTORE CARRELLATO

UNIVERSITA' DEGLI STUDI DI PALERMO
AREA EDILIZIA SERVIZIO TECNICO E SOSTENIBILITA'

PROGETTO DEI LAVORI DI MANUTENZIONE
STRAORDINARIA PER ADEGUAMENTO ANTINCENDIO
DEGLI EDIFICI VIA ARCHIRAFI N.30 E 32
DIPARTIMENTO STEBICEF

PROGETTO IMPIANTO RILEVAZIONE INCENDIO E ALLARME

ELENCO ELABORATI

☐ Relazione Tecnica Impianto rilevazione antincendio e allarme (IRAI)

☒ Planimetrie IRAI

☐ piano interrato

☒ piano terra rialzato

☐ piano primo

☐ piano secondo

☐ piano terzo

☐ copertura

DORA
FERRERI
Ordine degli
Ingegneri della
Provincia di
Palermo
Ingegnere
02.07.2024
01:46:04
GMT+01:00

PROGETTISTA
Ing. Dora Ferreri

IL RESPONSABILE
DEL PROCEDIMENTO
Ing. Dario La Torre

IL RETTORE
Prof. Massimo Midiri

COLLABORATORE
ALLA PROGETTAZIONE
Arch. Tiziana Longo

IL DIRETTORE DEI
LAVORI

IL DIRIGENTE
Ing. Antonio Sorce

Elaborato n.

Progetto

Scala 1:100

Data 08.11.2023

rev. 01/29.04.2024