


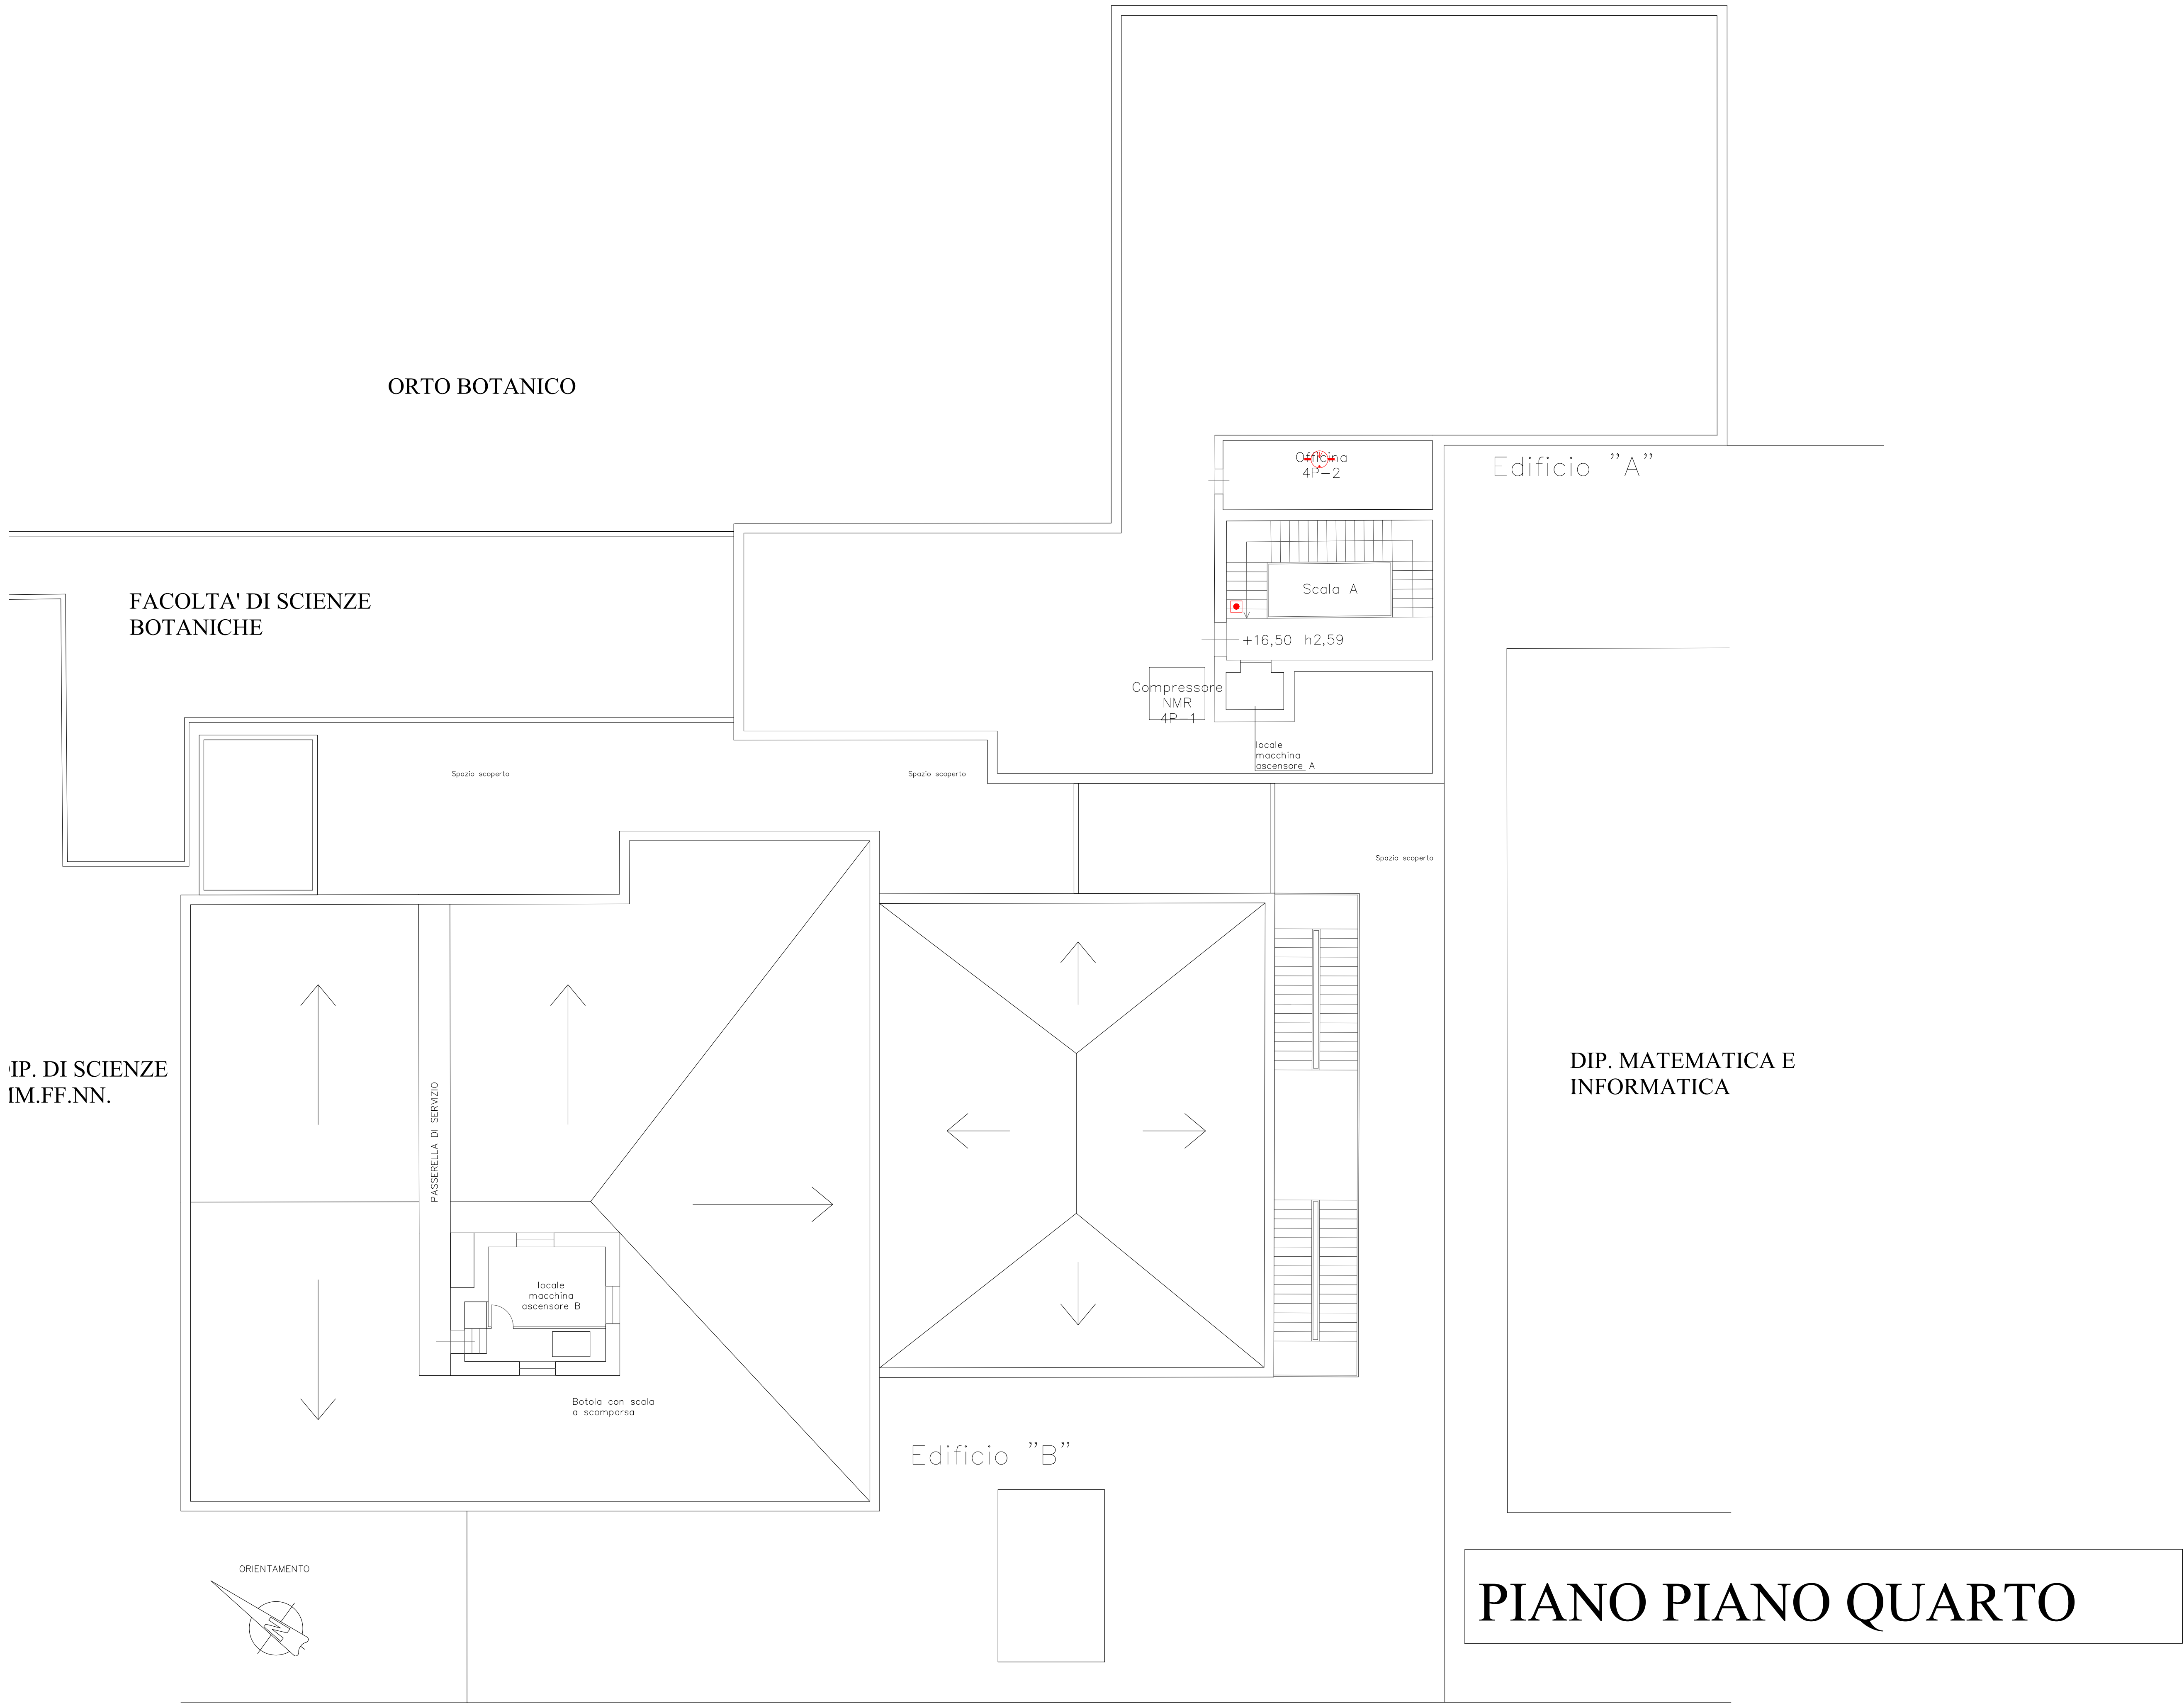

| LEGENDA: SEGNI GRAFICI AI SENSI DEL D.M. 18 ottobre 2019 |                                                                                                                                                                                                                              |
|----------------------------------------------------------|------------------------------------------------------------------------------------------------------------------------------------------------------------------------------------------------------------------------------|
| SISTEMI IDRICI ANTINCENDIO                               |  IDRANTE UN45 A MURO CON TUBAZIONE FLESSIBILE E LANCIA                                                                                    |
|                                                          |  <b>ESISTENTE</b><br> <b>DA RISPONDERE O NUOVO (?)</b> |
| SISTEMI DI SEGNALEZIONE                                  |  ATTACCO UNITO PER AUTOPOMPA V.V.F. SINGOLO / DOPIO                                                                                       |
|                                                          |  PULSANTE MANUALE DI SEGNALEZIONE INCENDIO SOTTOVETRO                                                                                     |
|                                                          |  SIRENA ALLARME INCENDIO                                                                                                                  |
|                                                          |  CENTRALINA RIVELAZIONE E ALLARME ANTINCENDIO                                                                                             |
| ESTINTORI                                                |  IMPIANTO AUTOMATICO DI RIVELAZIONE FUMI OTTICO                                                                                           |
|                                                          |  ESTINTORE PORTATILE A POLVERE                                                                                                            |
|                                                          |  ESTINTORE PORTATILE A CO2                                                                                                                |
| ESTINTORI                                                |  ESTINTORE PORTATILE A CO2                                                                                                                |
|                                                          |  ESTINTORE CARRELLATO                                                                                                                     |



UNIVERSITA' DEGLI STUDI DI PALERMO  
AREA EDILIZIA SERVIZIO TECNICO E SOSTENIBILITA'

PROGETTO DEI LAVORI DI MANUTENZIONE  
STRAORDINARIA PER ADEGUAMENTO ANTINCENDIO  
DEGLI EDIFICI VIA ARCHIRAFI N.30 E 32  
DIPARTIMENTO STEBICEF



PROGETTO IMPIANTO RILEVAZIONE INCENDIO E ALLARME

- ELENCO ELABORATI**
- ☐ Relazione Tecnica Impianto rilevazione antincendio e allarme (IRAI)
  - ☒ Planimetrie IRAI
    - ☐ piano interrato
    - ☐ piano terra rialzato
    - ☐ piano primo
    - ☐ piano secondo
    - ☐ piano terzo
    - ☒ copertura

DORA

FEBRERI

Ordine degli

Ingegneri della

Provincia di

Palermo

Ingegnere

02.07.2024

01:47:49

GMT+01:00

PROGETTISTA

Ing. Dora Ferreri

02.07.2024

01:47:49

GMT+01:00

COLLABORATORE

ALLA PROGETTAZIONE

Arch. Tiziana Longo

IL RESPONSABILE

DEL PROCEDIMENTO

Ing. Dario La Torre

02.07.2024

01:47:49

GMT+01:00

IL RETTORE

Prof. Massimo Midiri

IL DIRIGENTE

Ing. Antonio Sorce

Elaborato n.

Progetto

Scala

1:100

Data

08.11.2023

rev.

01/29.04.2024