



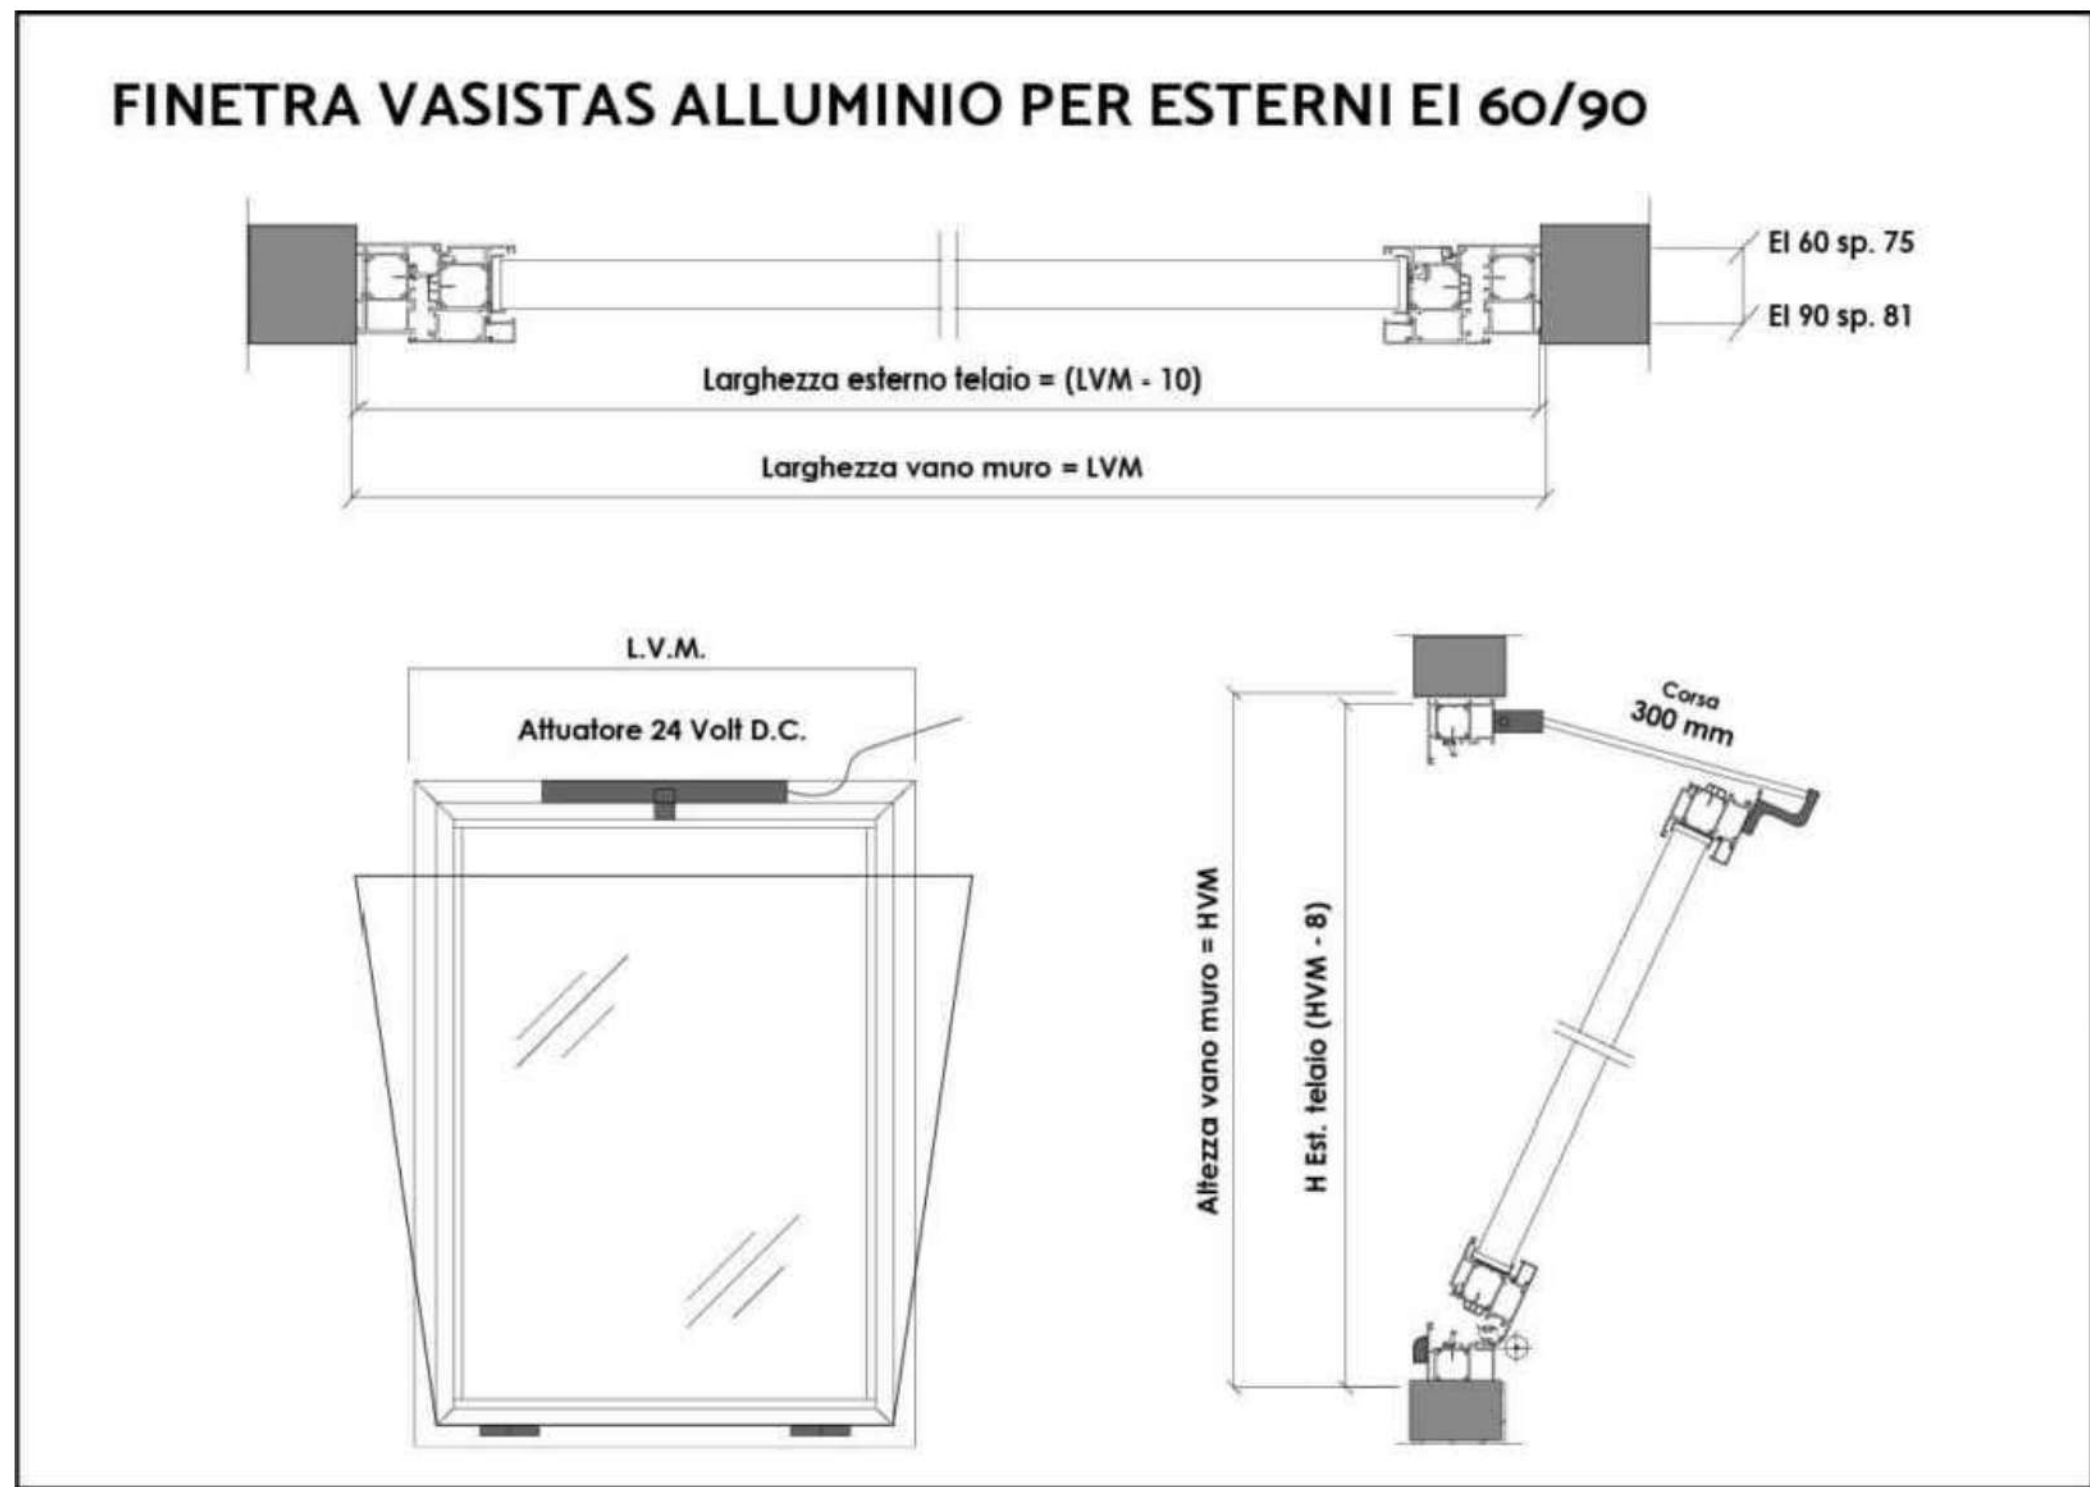

FINETRA VASISTAS CON ATTUATORE COLLEGATO A SISTEMA IRAI

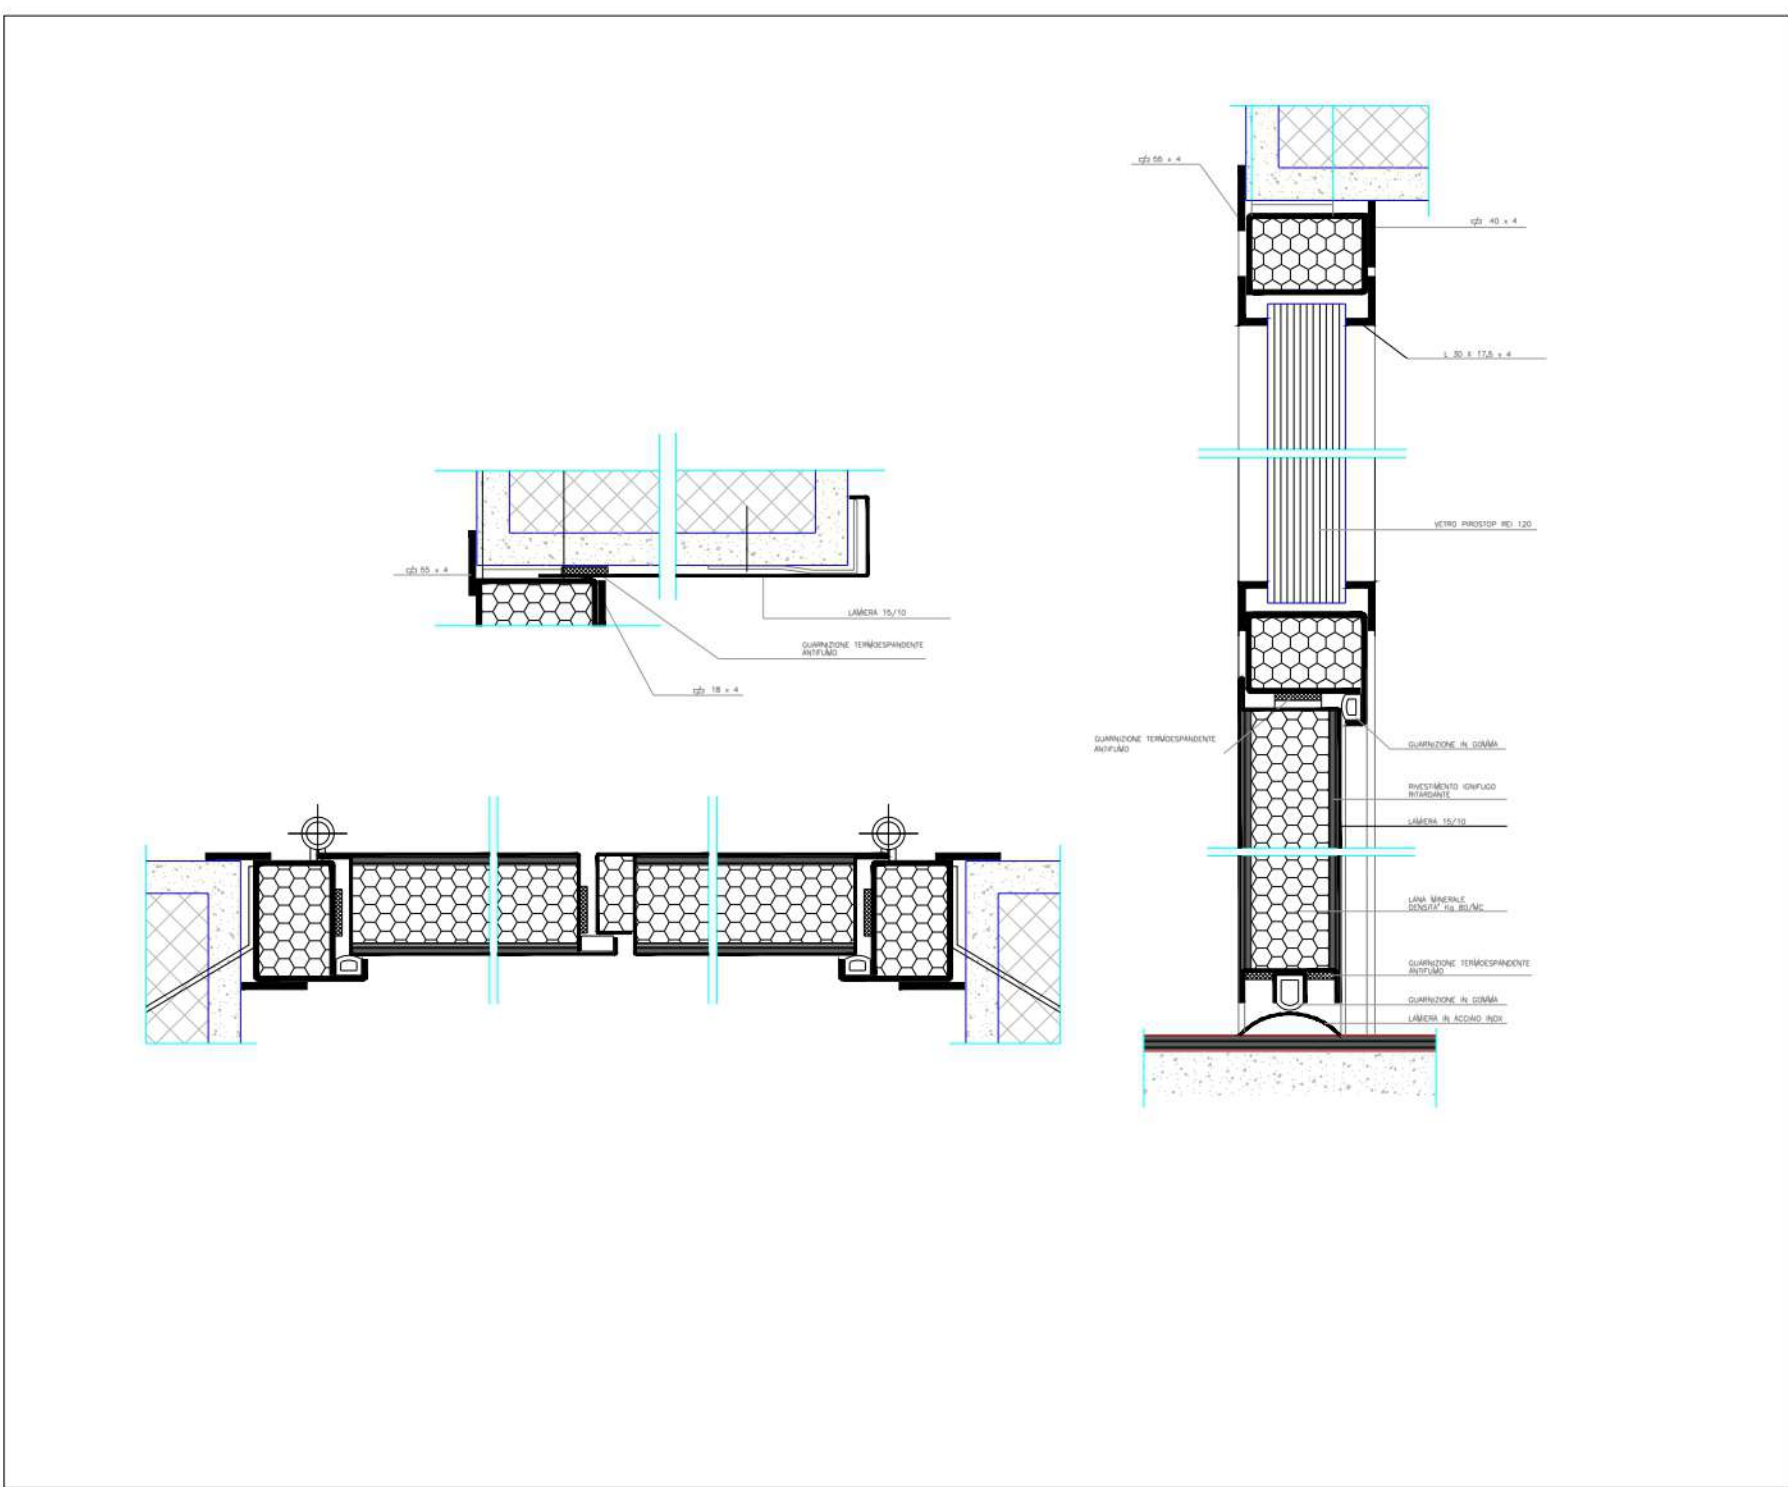

PORTA TAGLIAFUOCO TIPO REI 120 IN ACCIAIO CON SOPRALUCE

LEGENDA	
SIMBOLO	DESCRIZIONE EMERGNZA ANTINCENDIO
	ATTACCO DOPPIO UNI 70
	PULSANTE DI SGANCIO A LANCIO DI CORRENTE CON LED VERDE PRESENZA TENSIONE IN SCATOLA A ROTTURA DI VETRO
	N°8 ESTINTORE A POLVERE
	N°8 ESTINTORE A CO ₂
	ESTINTORE AUTOMATICO A SOFFITTO
	N°3 IDRANTE ANTINCENDIO UNI 45
	LUCI DI EMERGENZA
	PULSANTE DI SEGNALIZAZIONE MANUALE ALLARME INCENDIO
	TABELLA LUMINOSA ALLARME INCENDIO
	RIVELATORE DI GAS
	PORTE REI
	USCITE DI SICUREZZA
	diversa distribuzione ambiente
	Ricostruzione opere murarie
	Demolizione opere murarie
	Rampa gas (alimera centrale termica)
	Rimozione Rampa gas (alimera centrale termica)
	Nuova tubazione rampa gas
	Apertura di aerazione di tipo SEb

CLASSIFICAZIONE AREE	
	UFFICI A3-1A
	LABORATORI A3-TK



Edificio 4, Viale delle Scienze, 4,
90128 Palermo PA

UNIVERSITA' DEGLI STUDI DI PALERMO
AREA EDILIZIA, SERVIZIO TECNICO E SOSTENIBILITA'
SETTORE MANUTENZIONE IMPIANTI, GESTIONE ENERGIA E SOSTENIBILITA' AMBIENTALE

LAVORI DI RIDUZIONE DEL RISCHIO DI INCENDIO
PRESSO GLI EDIFICI 4 E 5 DI PARCO D'ORLEANS
CUP B7B2B23000760001

Specifiche:

- PLANIMETRIA MODIFICHE STRUTTURALI ED IMPIANTISTICHE
- INSTALLAZIONE PORTE REI; IMPIANTO IDRICO ANTINCENDIO; APERTURE SEB

I PROGETTISTI
Ing. Daniele Di Biase
Data: 18/03/2025

IL RESPONSABILE DEL PROCEDIMENTO
Prof. Massimo Midini
Data: 18/03/2025

IL DIRETTORE DEI LAVORI
Ing. Dario La Torre
Data: 18/03/2025

IL RETTORE
Prof. Massimo Midini
Data: 18/03/2025

IL DIRIGENTE
Ing. Antonio Sorice
Data: 18/03/2025

Tav n°5
PROGETTO EDIFICIO 4
Codice Documento: 10_P2_004_MP_1TC
SCALA: 1:100
Data: 18/03/2025
REV: 00

Unipa Edificio 4 Piano secondo