

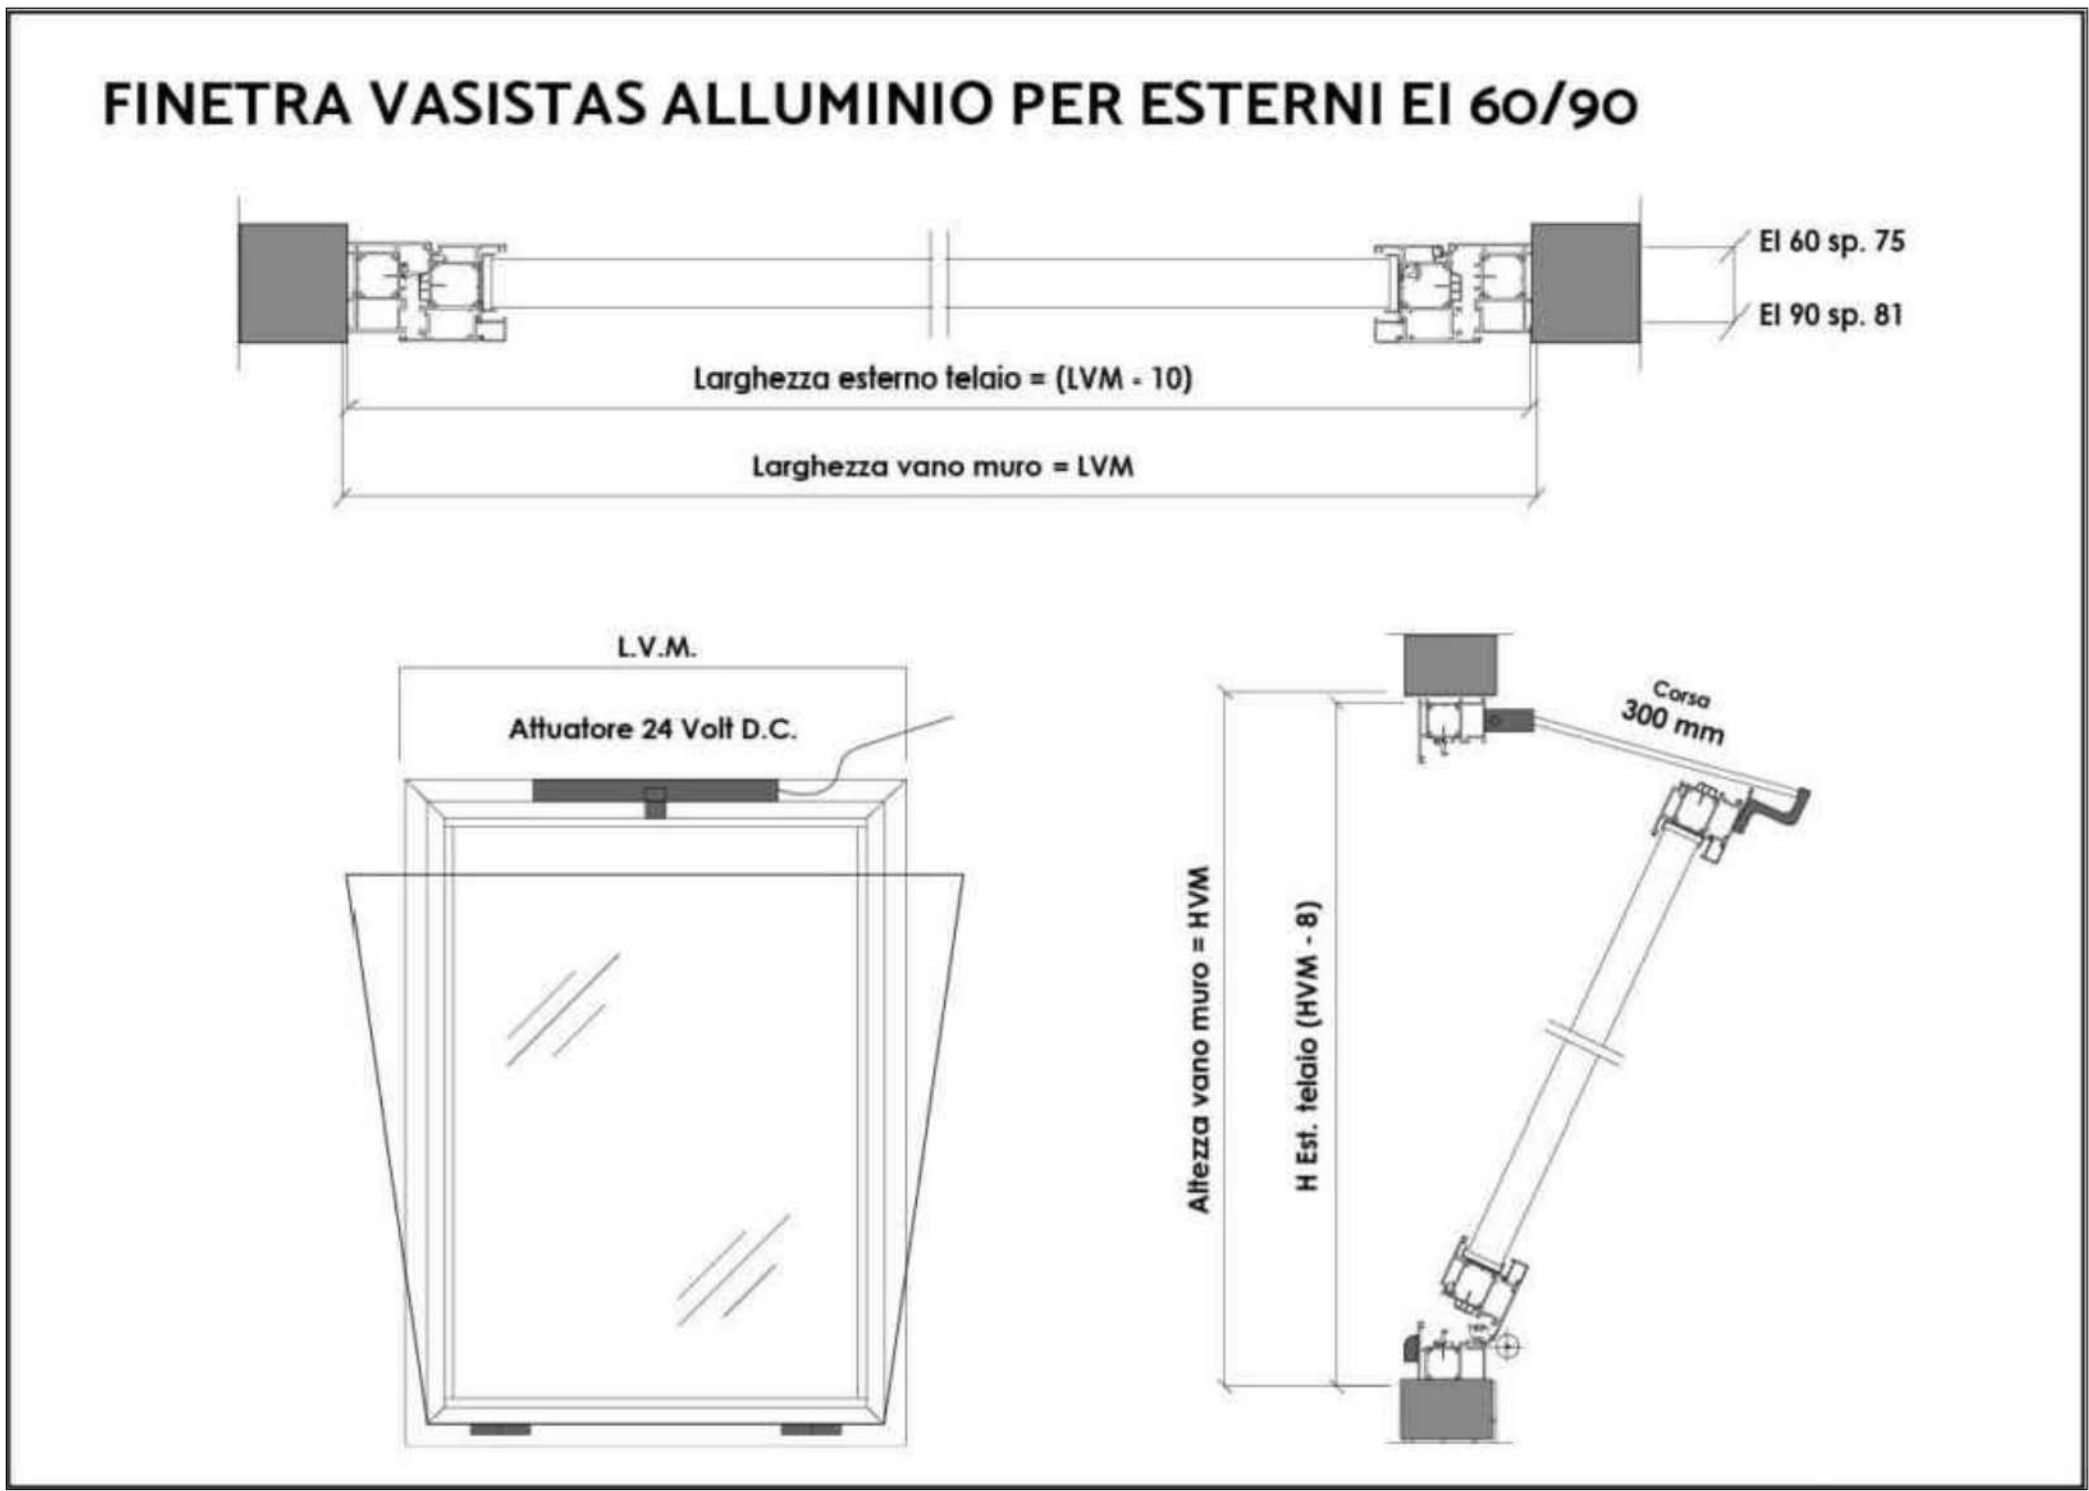


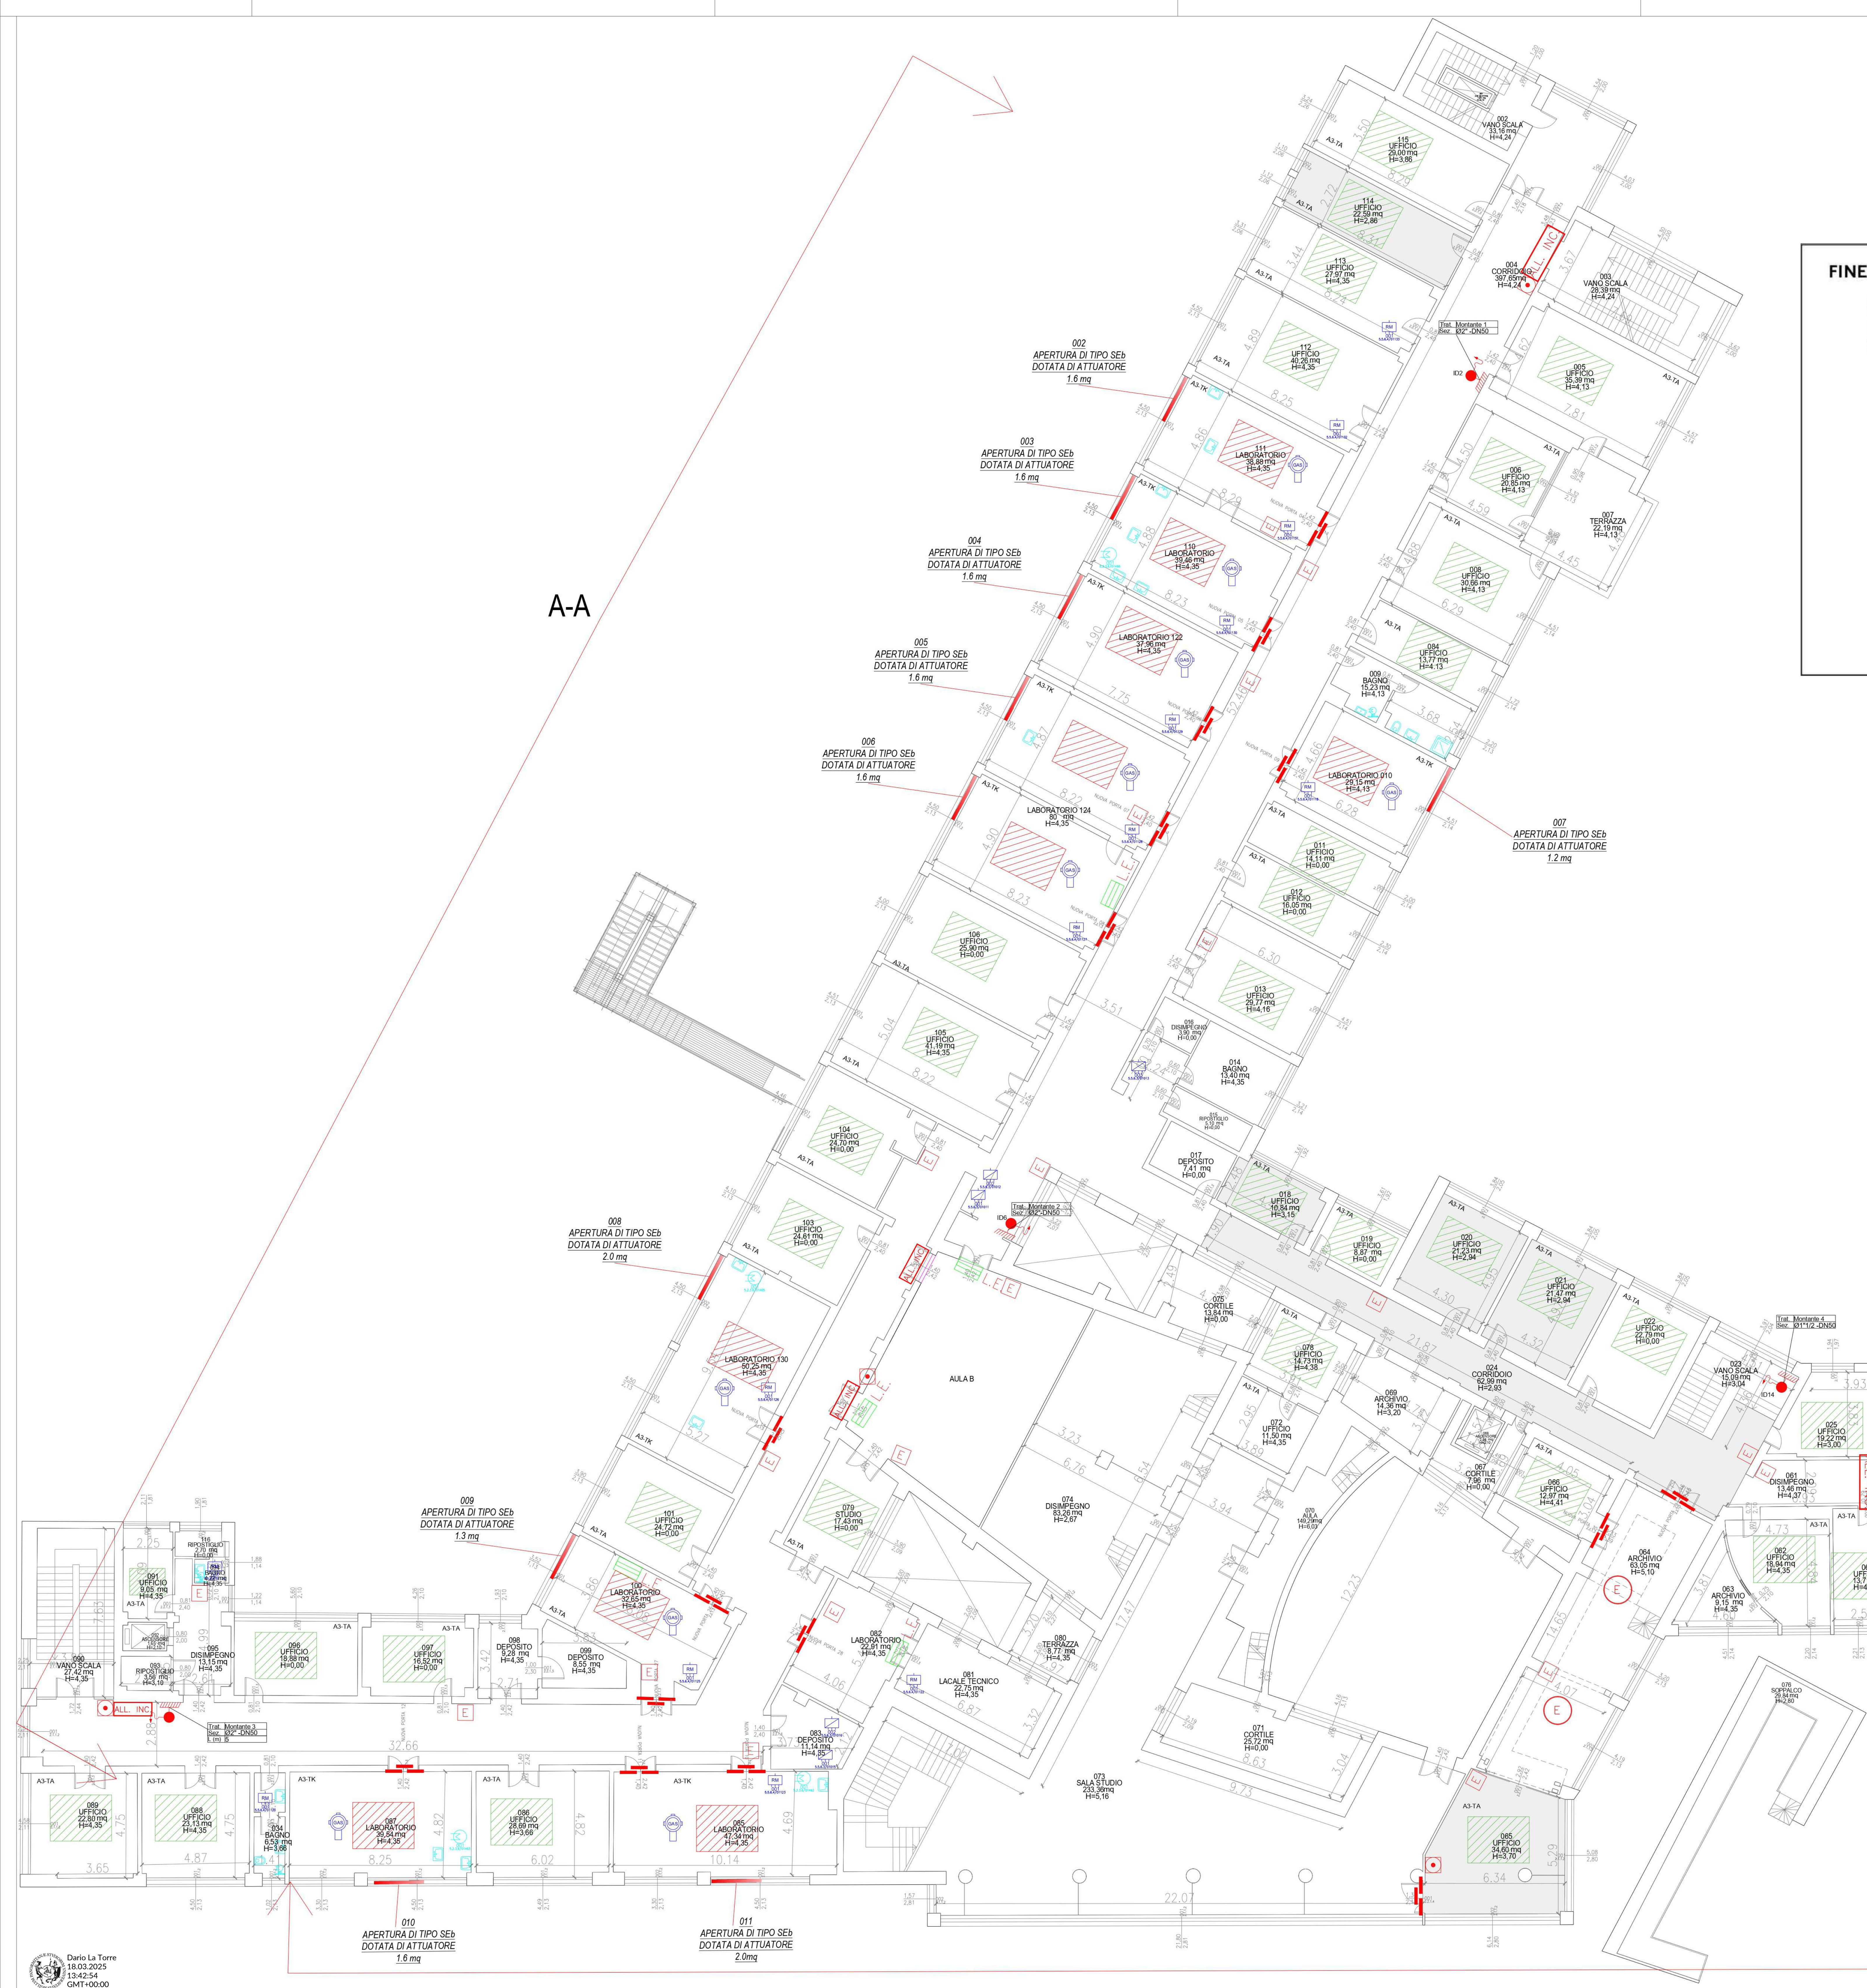

FINESTRA VASISTAS CON ATTUATORE COLLEGATO A SISTEMA IRAI

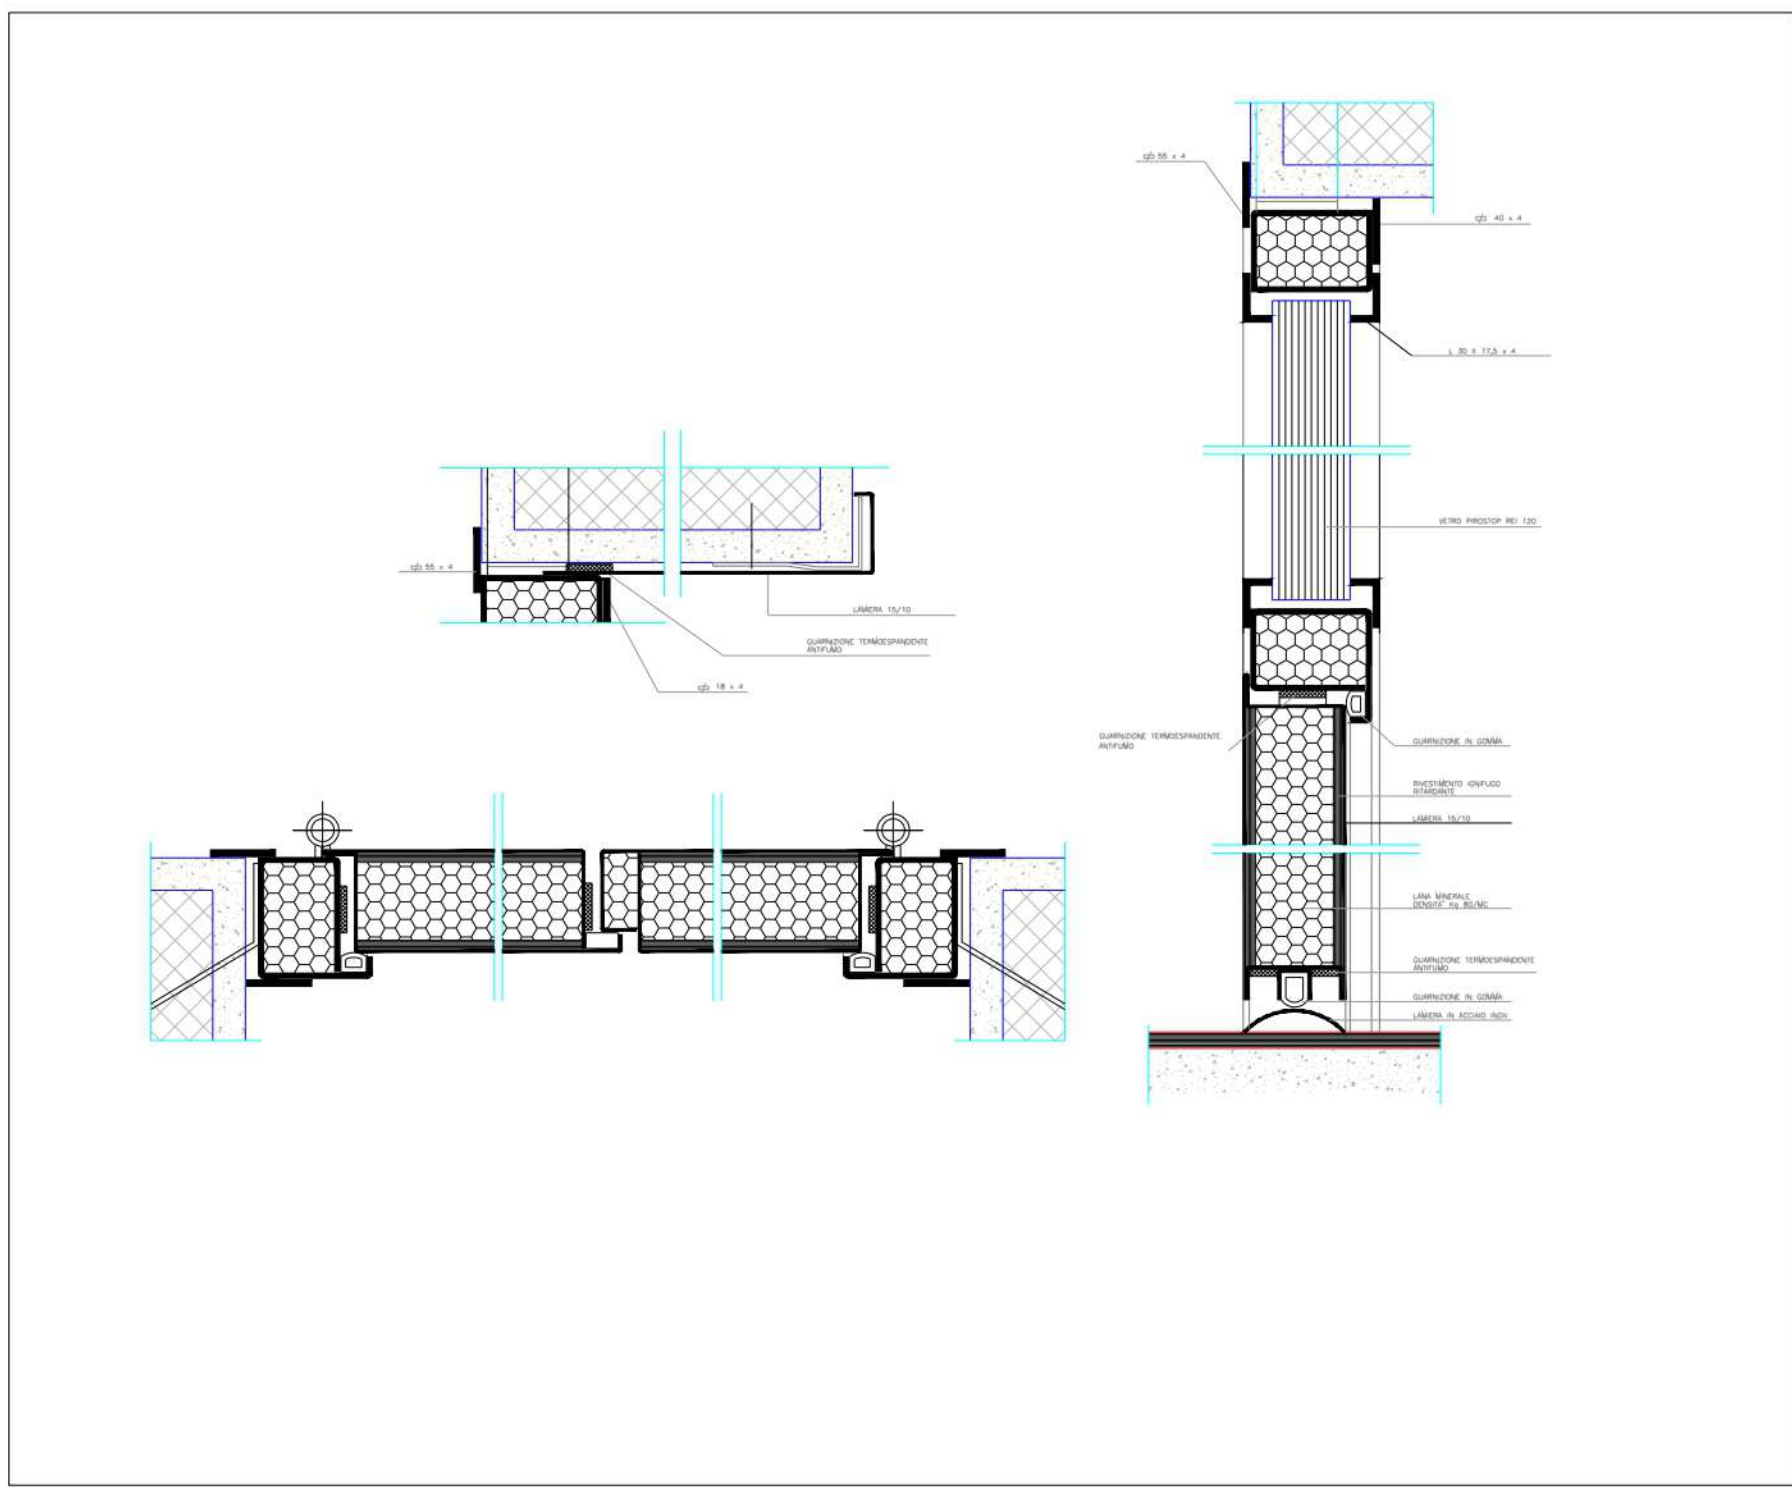

PORTA TAGLIAFUOCO TIPO REI 120 IN ACCIAIO CON SOPRALUCE

LEGENDA	
SIMBOLO	DESCRIZIONE EMERGENZA ANTINCENDIO
	ATTACCO DOPPIO UNI 70
	PULSANTE DI SGANCIO A LANCIO DI CORRENTE CON LED VERDE PRESENZA TENSIONE IN SCATOLA A ROTTURAZIONE DI VETRO
	N°8 ESTINTORE A POLVERE
	N°8 ESTINTORE A CO ₂
	ESTINTORE AUTOMATICO A SOFFITTO
	N°3 IDRANTE ANTINCENDIO UNI 45
	LUCE DI EMERGENZA
	PULSANTE DI SEGNALAZIONE MANUALE ALLARME INCENDIO
	TABELLA LUMINOSA ALLARME INCENDIO
	RIVELATORE DI GAS
	PORTE REI
	USCITE DI SICUREZZA
	diversa distribuzione ambiente
	Ricostruzione opere murarie
	Demolizione opere murarie
	Rampa gas (alimentazione centrale termica)
	Rimozione Rampa gas (alimentazione centrale termica)
	Nuova tubazione rampa gas
	Apertura di aereazione di tipo SEb

CLASSIFICAZIONE AREE	
	UFFICI A3-TA
	LABORATORI A3-TK



Edificio 4, Viale delle Scienze, 4,
90128 Palermo PA

UNIVERSITA' DEGLI STUDI DI PALERMO
AREA EDILIZIA, SERVIZIO TECNICO E SOSTENIBILITA'
SETTORE MANUTENZIONE IMPIANTI, GESTIONE ENERGIA E SOSTENIBILITA' AMBIENTALE

LAVORI DI RIDUZIONE DEL RISCHIO DI INCENDIO
PRESSO GLI EDIFICI 4 E 5 DI PARCO D'ORLEANS
CUP B7B23000760001

Specifiche:

- PLANIMETRIA MODIFICHE STRUTTURALI ED IMPIANTISTICHE
- INSTALLAZIONE PORTE REI; IMPIANTO IDRICO ANTINCENDIO; APERTURE SEb

I PROGETTISTI
Ing. Angelo Di Stasi

IL RESPONSABILE DEL PROGETTO
Firmato digitalmente da Antonio Sora
Operatore di UNIVERSITA' DEGLI STUDI DI PALERMO/0007372025
Data: 18/03/2025 12:24:19
Ing. Antonio Sora

IL RETTORE
Prof. Massimo Midici

IL DIRETTORE DEI LAVORI
Ing. Danilo La Torre

IL DIRIGENTE
Ing. Antonio Sora

Tav. n°4
PROGETTO EDIFICIO 4
Codice Disegno: 19_FI_004_AMP_11C
SCALA: 1:500
data: 2024
REV: 01

Dario La Torre
18.03.2025
15:42:54
GMT+02:00