


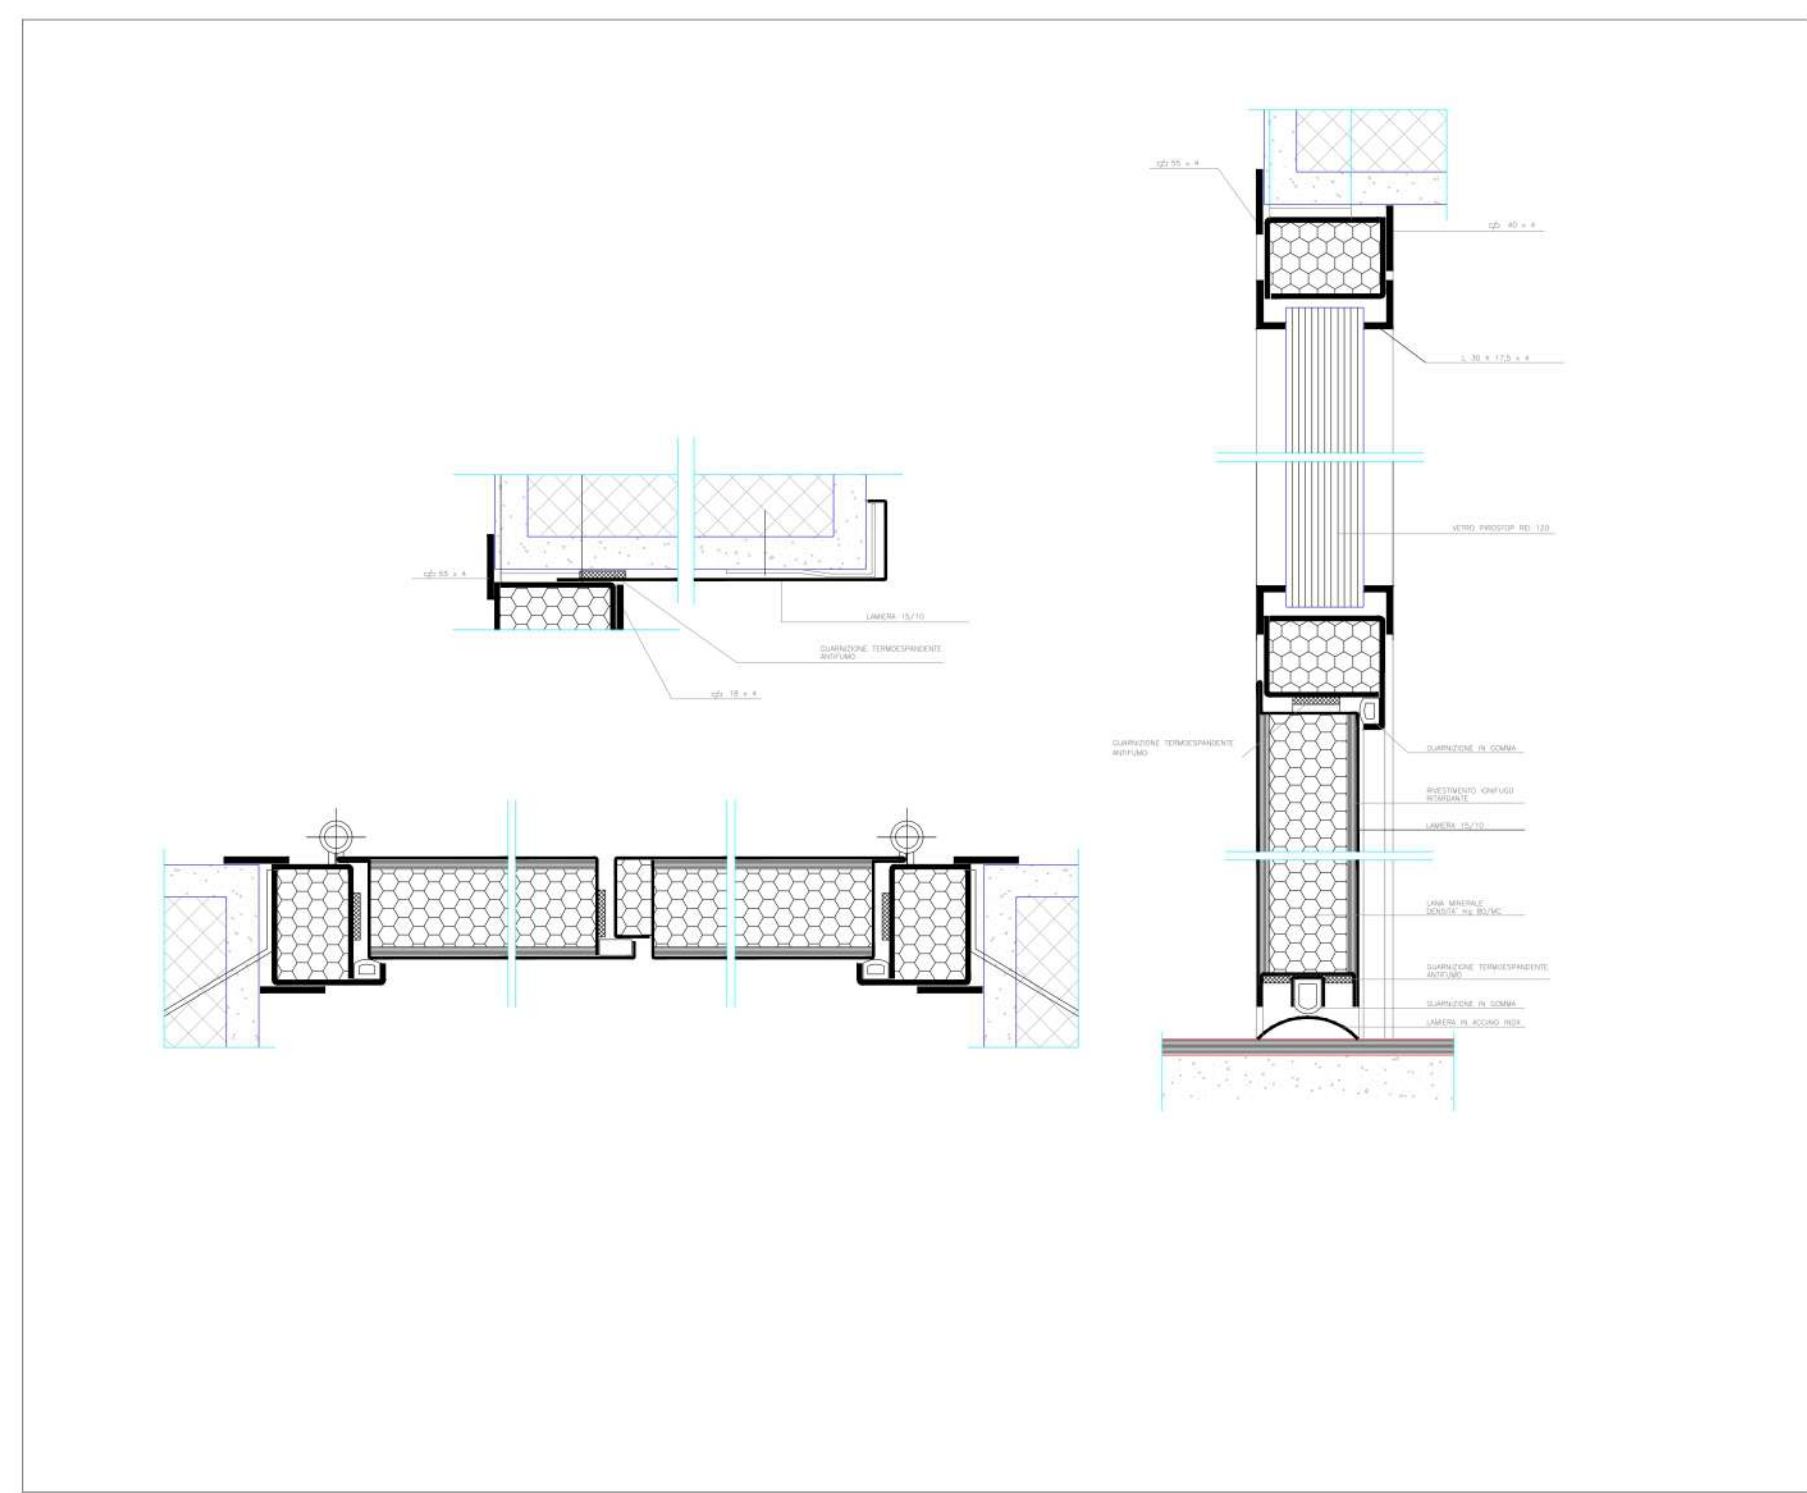
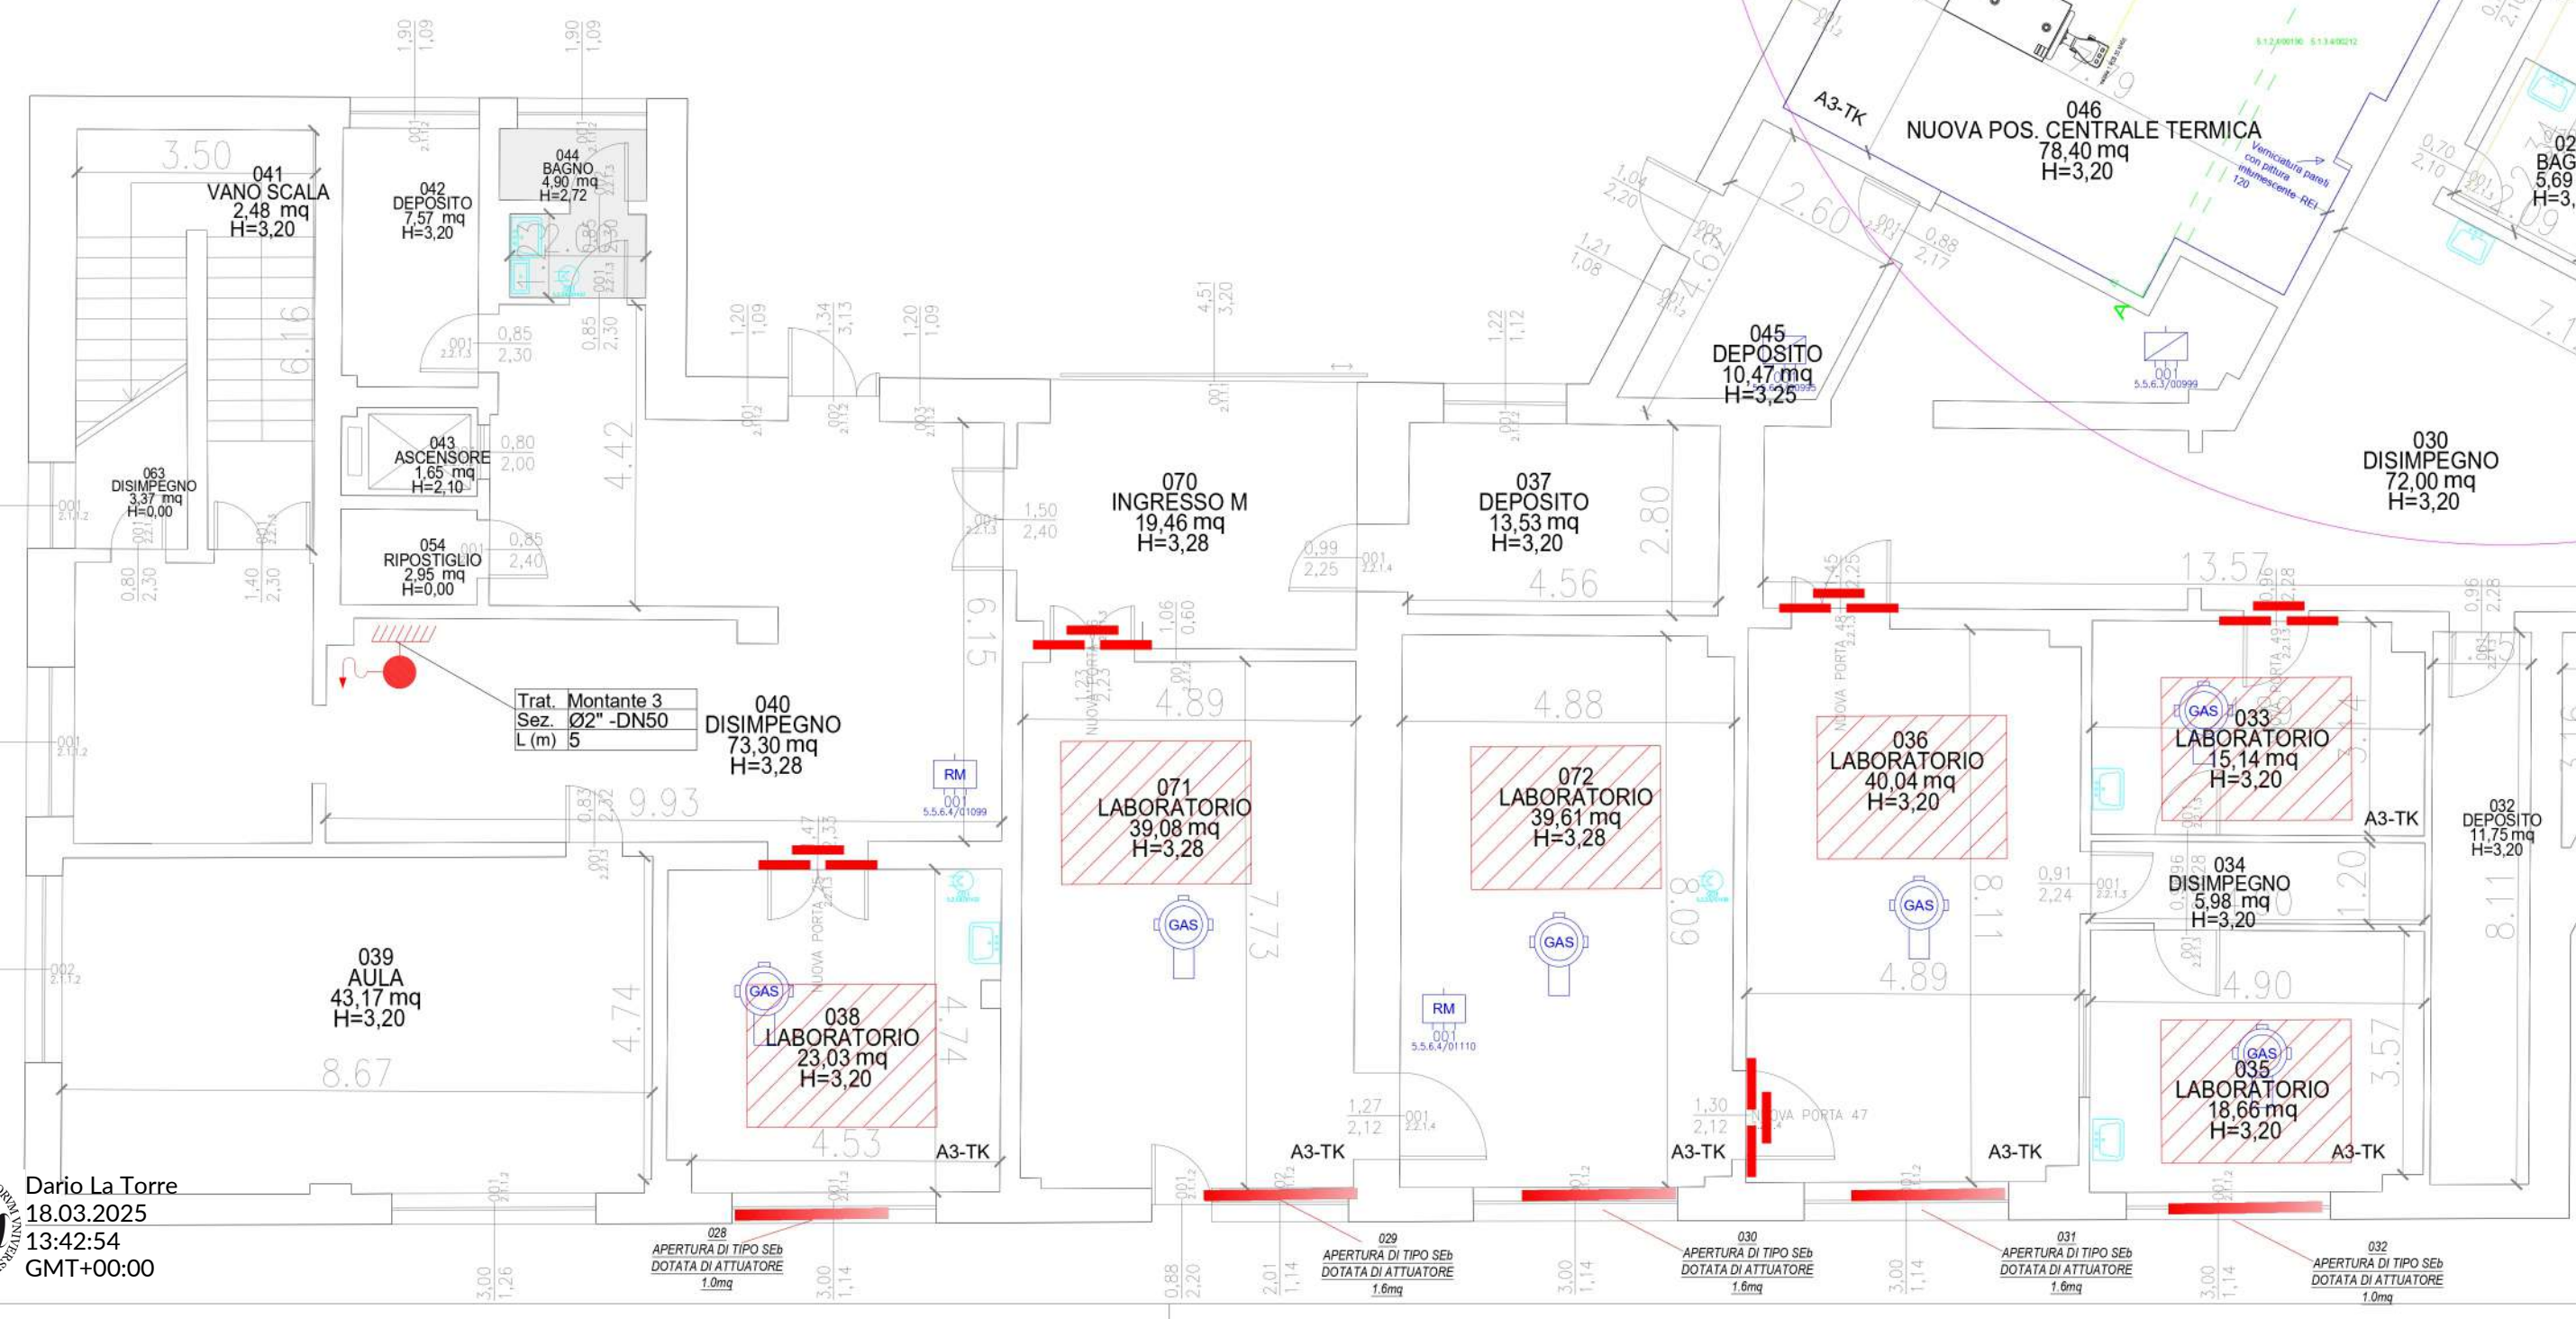


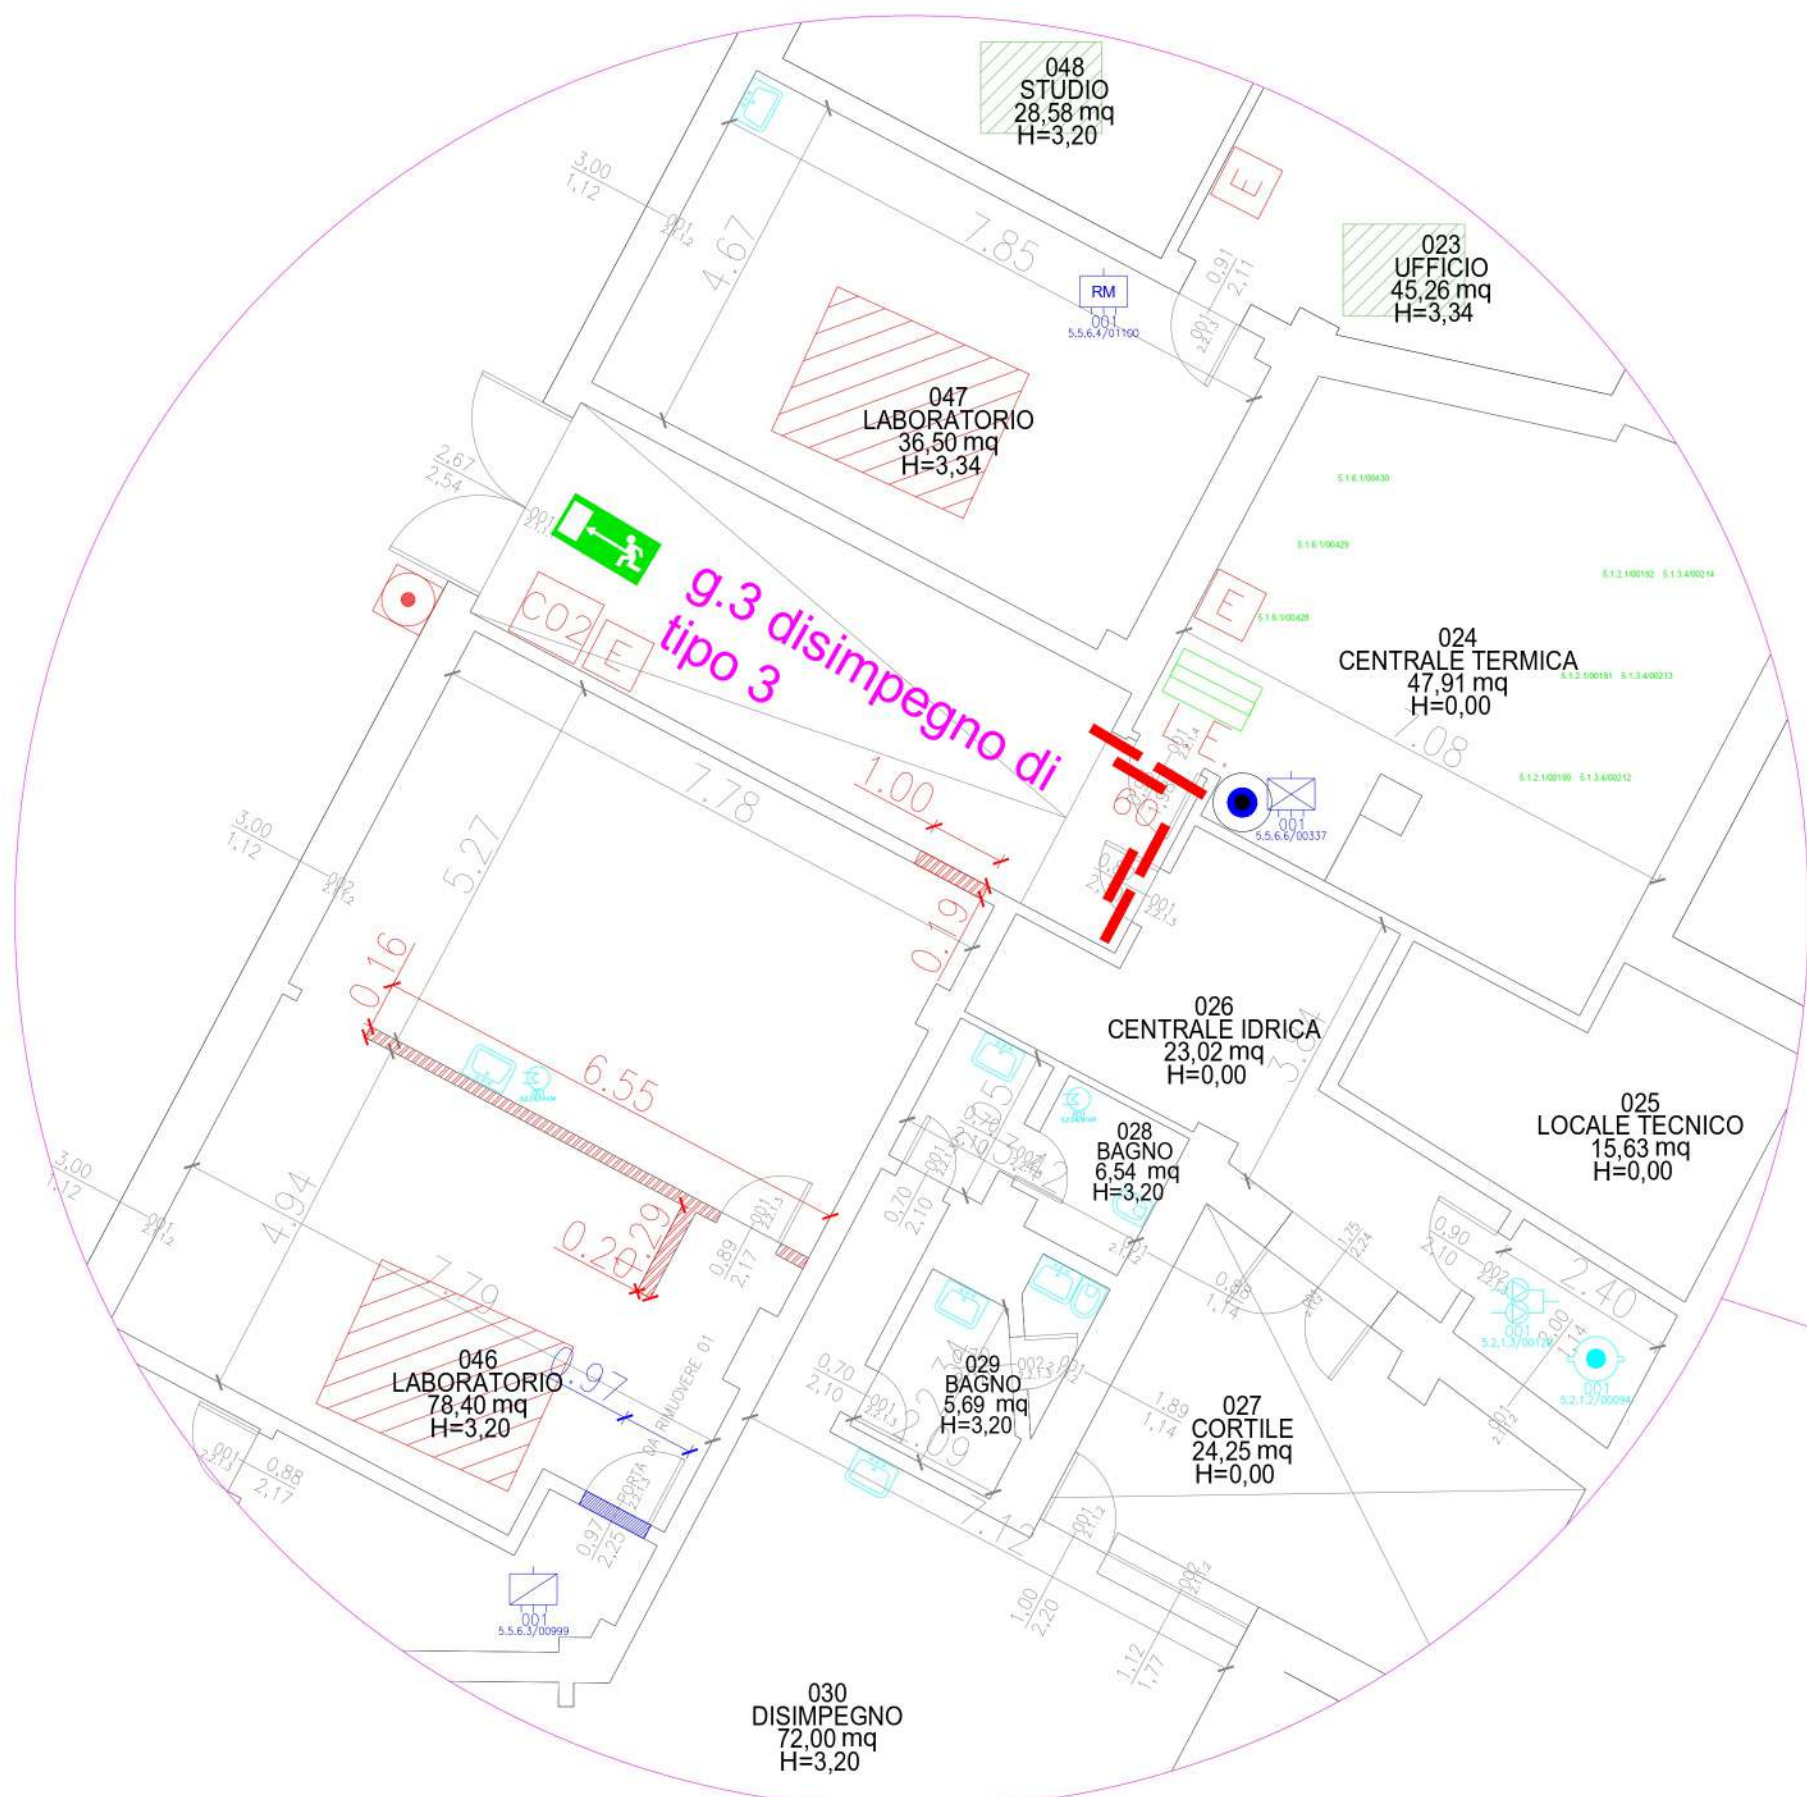

PORTA TAGLIAFUOCO TIPO REI 120 IN ACCIAIO CON SOPRALUCE

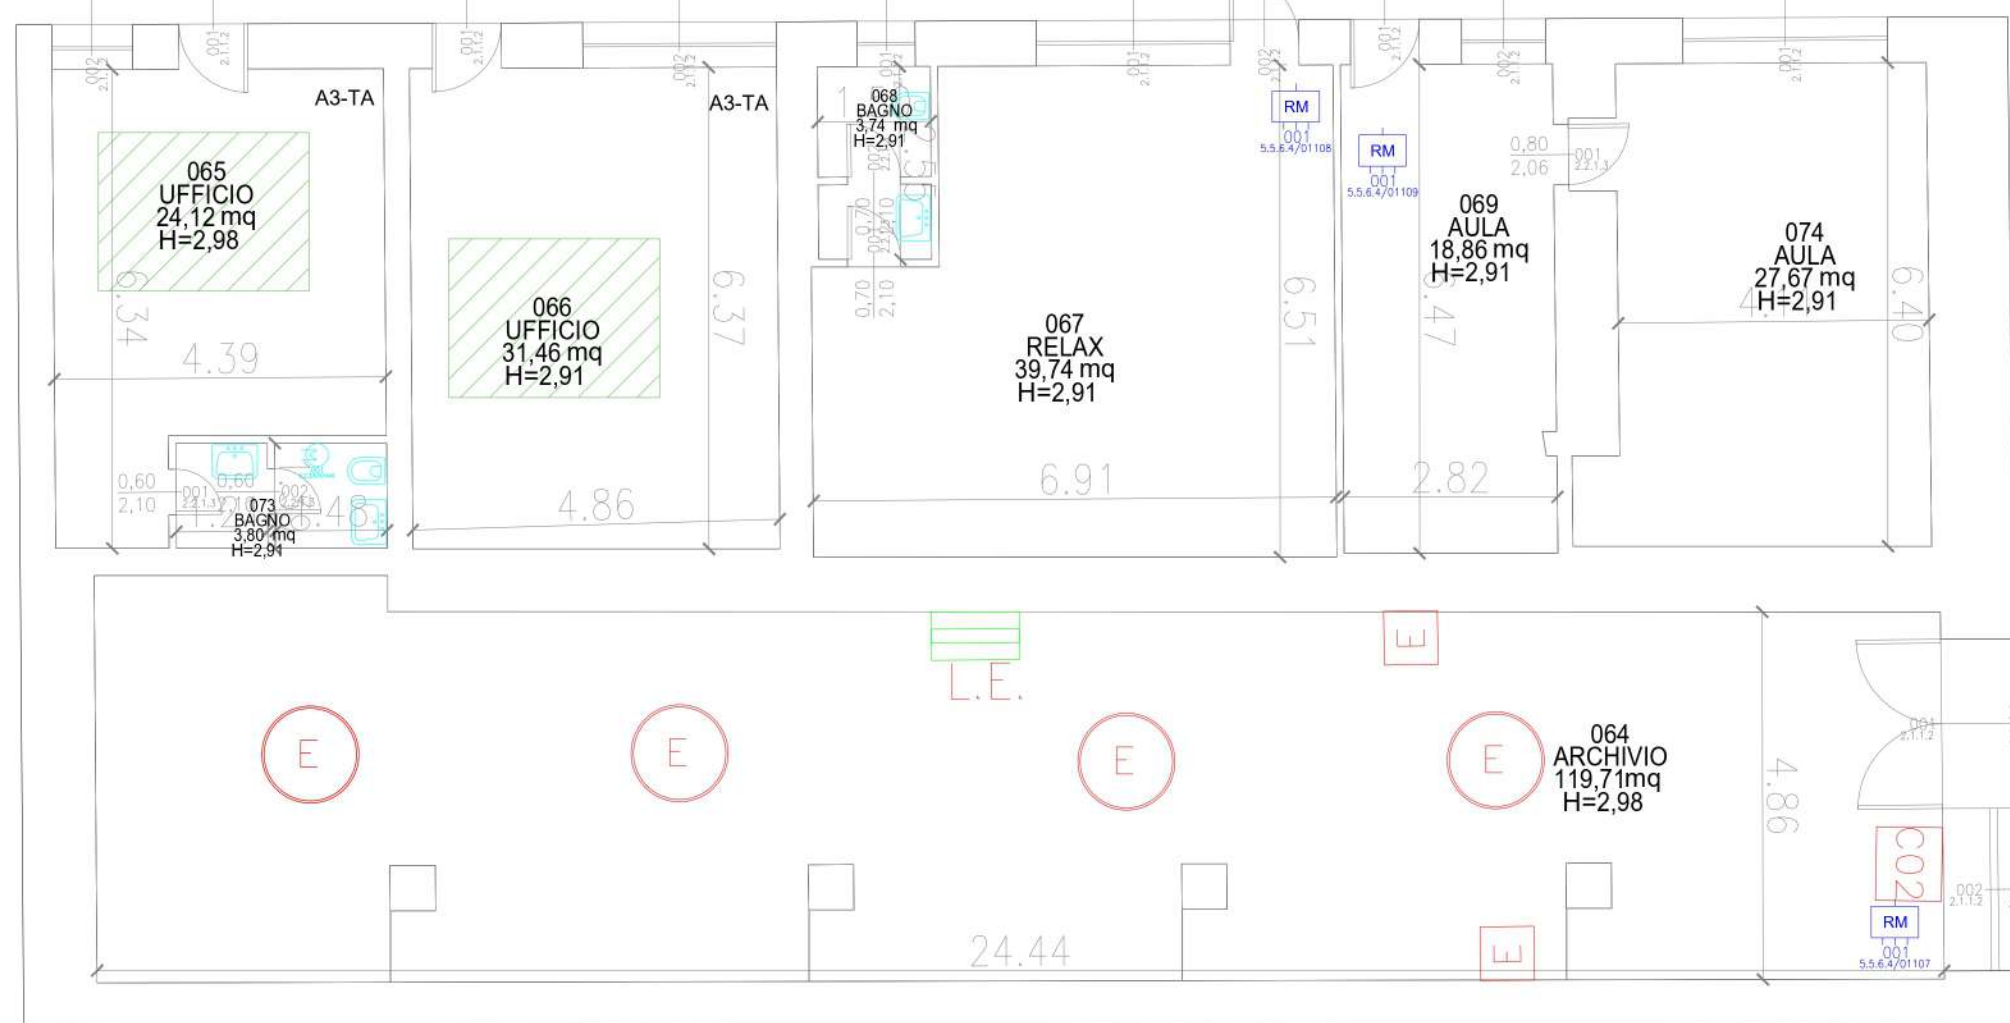

Particolare sezione centrale termica

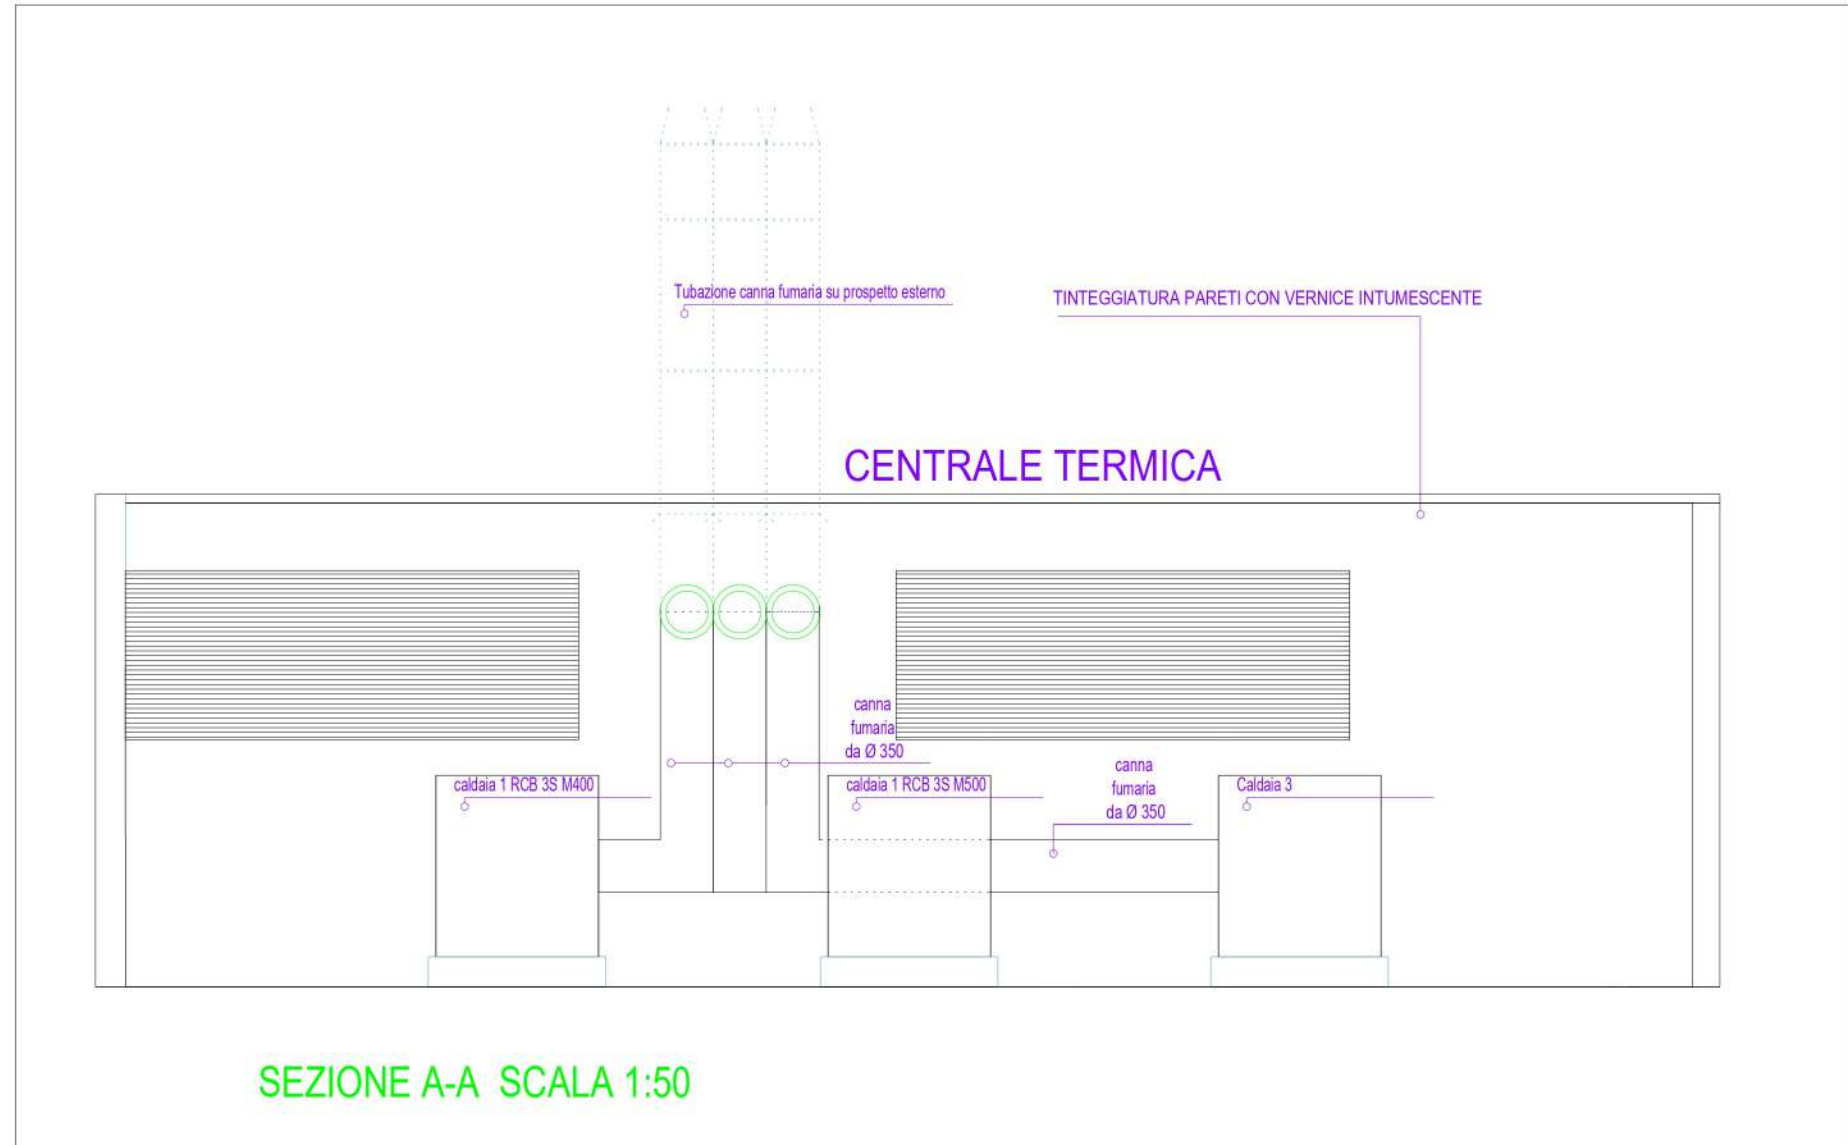


SEZIONE A-A SCALA 1:50

Unipa Edificio 4 Piano S1

LEGENDA	
SIMBOLO	DESCRIZIONE EMERGNZA ANTINCENDIO
	ATTACCO DOPPIO UNI 70
	PULSANTE DI SGANCIO A LANCIO DI CORRENTE CON LED VERDE PRESENZA TENSIONE IN SCATOLA A ROTTURA DI VETRO
	N°8 ESTINTORE A POLVERE
	N°8 ESTINTORE A CO ₂
	ESTINTORE AUTOMATICO A SOFFITTO
	N°3 IDRANTE ANTINCENDIO UNI 45
	LUCE DI EMERGENZA
	PULSANTE DI SEGNALAZIONE MANUALE ALLARME INCENDIO
	TABELLA LUMINOSA ALLARME INCENDIO
	RIVELATORE DI GAS
	PORTE REI
	USCITE DI SICUREZZA
	diversa distribuzione ambiente
	Ricostruzione opere murarie
	Demolizione opere murarie
	Rampa gas (alimenta centrale termica)
	Rimozione Rampa gas (alimenta centrale termica)
	Nuova tubazione rampa gas
	Apertura di aerazione di tipo SEb

CLASSIFICAZIONE AREE	
	UFFICI A3-TA
	LABORATORI A3-TK

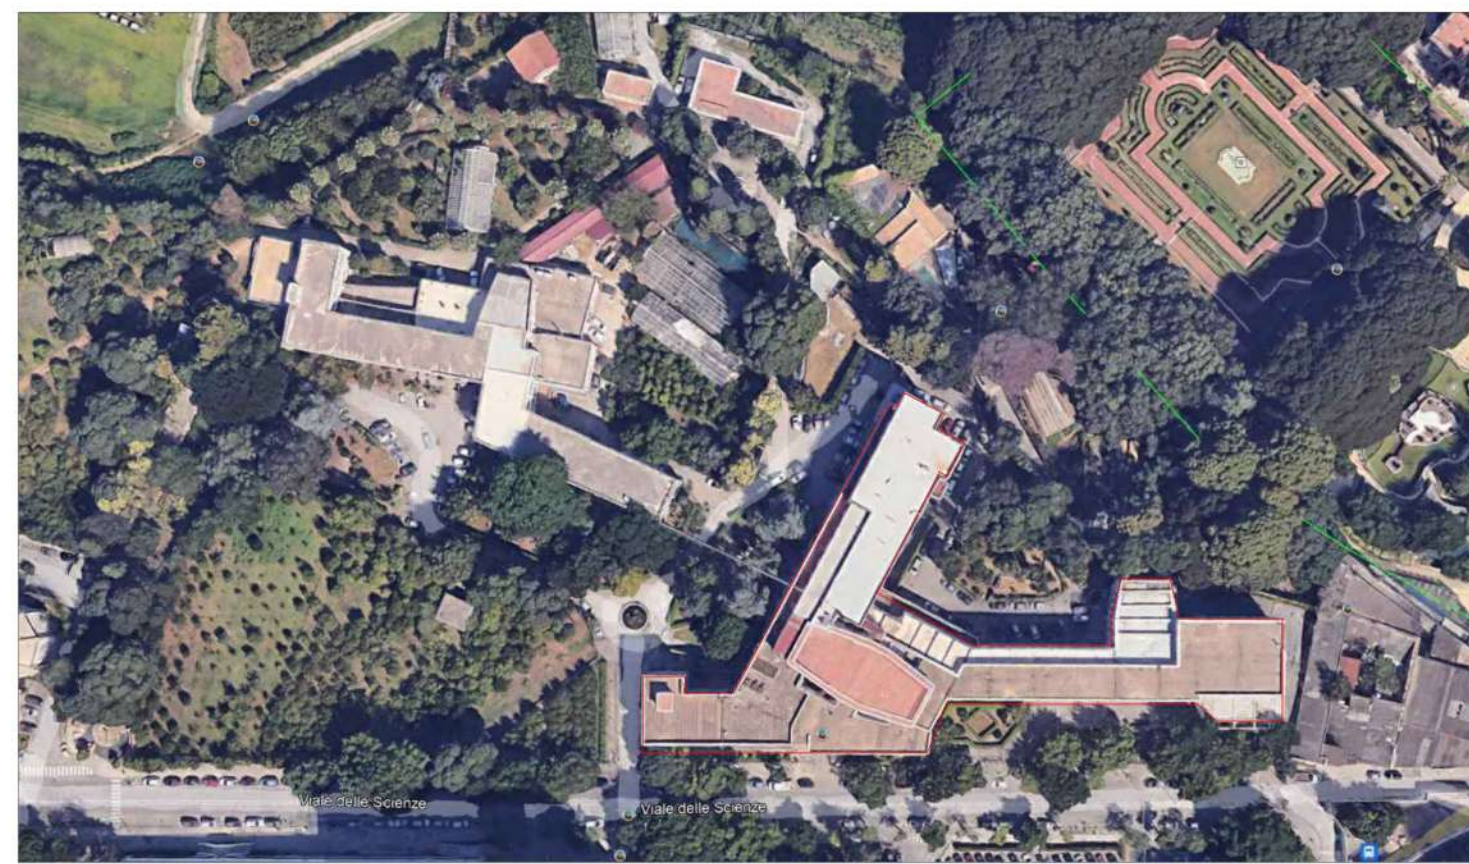

Edificio 4, Viale delle Scienze, 4,
90128 Palermo PA



UNIVERSITA' DEGLI STUDI DI PALERMO

AREA EDILIZIA, SERVIZIO TECNICO E SOSTENIBILITA'
SETTORE MANUTENZIONE IMPIANTI, GESTIONE ENERGIA E SOSTENIBILITA' AMBIENTALE

LAVORI DI RIDUZIONE DEL RISCHIO DI INCENDIO PRESSO GLI EDIFICI 4 E 5 DI PARCO D'ORLEANS CUP B72B23000760001



Specifiche: ■ PLANIMETRIA MODIFICHE STRUTTURALI ED IMPIANTISTICHE INSTALLAZIONE PORTE REI; IMPIANTO IDRICO ANTINCENDIO; APERTURE SEb

I PROGETTISTI Ing. Angelo Di Biasi Ing. Dario La Torre	IL RESPONSABILE DEL PROCEDIMENTO Firmato digitalmente da: Antonio Sorce Organizzazione: UNIVERSITA' DEGLI STUDI DI PALERMO/80623000760001 Data: 18/03/2025 15:28:11 Ing. Dario La Torre	IL RETTORE Prof. Massimo Midri	Tav n°2 PROGETTO EDIFICIO 4 Codice Elaborato EG_S1_ED04_IMP_TTC SCALA: 1:100 ottobre 2024 REV: 00
--	---	-----------------------------------	--