




LEGENDA	
SIMBOLO	DESCRIZIONE EMERGENZA ANTINCENDIO
	ATTACCO DOPPIO UNI 70
	PULSANTE DI SGANCIO A LANCIO DI CORRENTE CON LED VERDE PRESENZA TENSIONE IN SCATOLA A ROTTURA DI VETRO
	ESTINTORE A POLVERE
	ESTINTORE A CO ₂
	IDRANTE ANTINCENDIO UNI 45
	GRUPPO ANTINCENDIO
	LUCE DI EMERGENZA
	PULSANTE DI SEGNALAZIONE MANUALE ALLARME INCENDIO
	TABELLA LUMINOSA ALLARME INCENDIO
	RIVELATORE DI GAS A SOFFITTO
	PORTE REI
	USCITE DI SICUREZZA
	diversa distribuzione ambiente
	Sostituzione porte per realizzare uscite di emergenza (si devono aprire nel verso dell'esodo)
	Luogo sicuro
	Luogo sicuro temporaneo
	Sostituzione porte presenti con porte REI 120 per il fine di compartimentare i locali adibiti a laboratorio.
	Porta Rei esistente

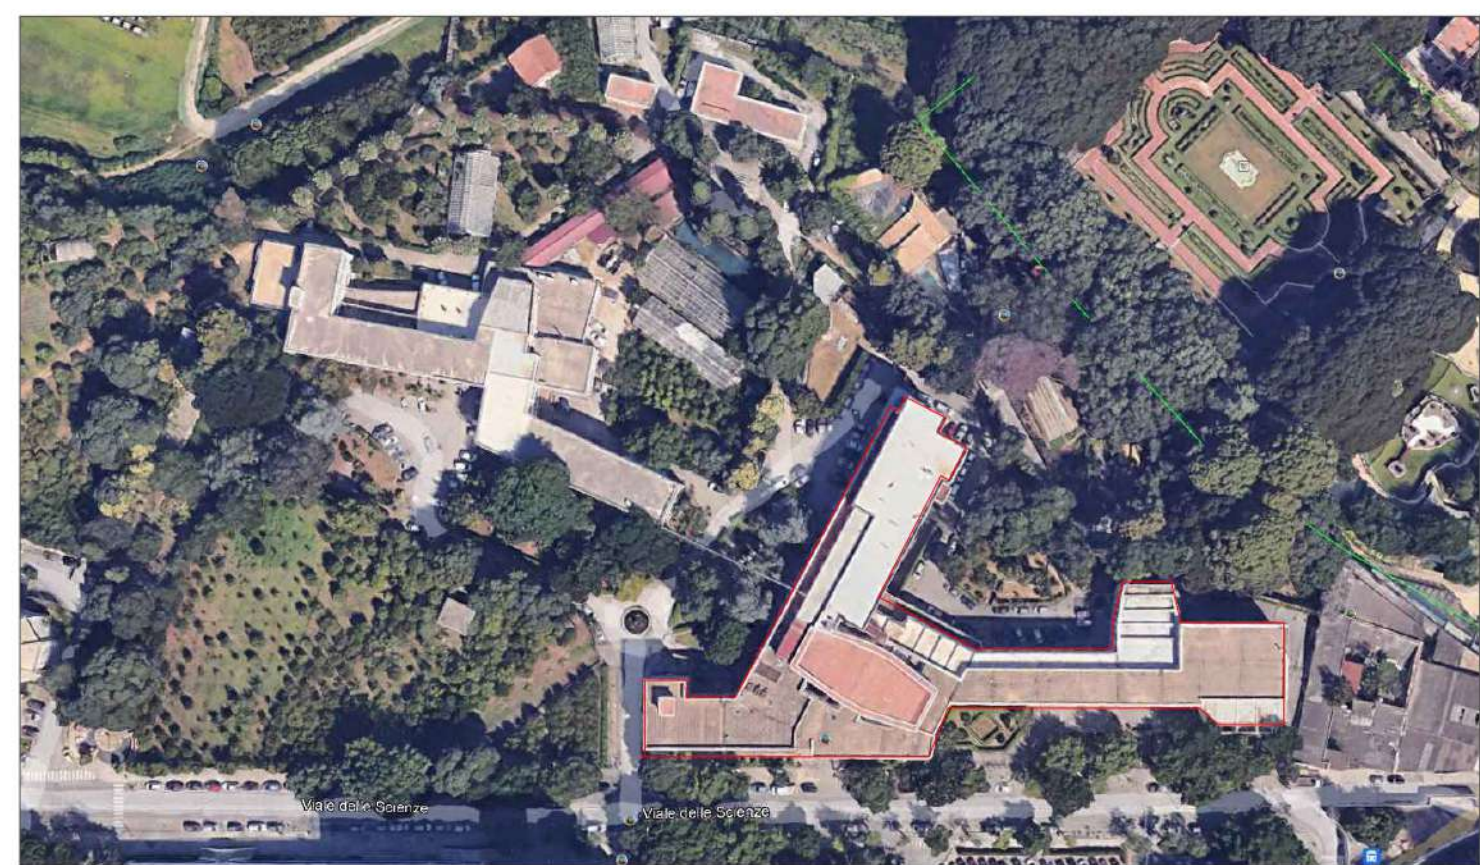

Edificio 4, Viale delle Scienze, 4,
90128 Palermo PA

UNIVERSITA' DEGLI STUDI DI PALERMO
AREA EDILIZIA, SERVIZIO TECNICO E SOSTENIBILITA'
SETTORE MANUTENZIONE IMPIANTI GESTIONE ENERGIA E SOSTENIBILITA' AMBIENTALE

LAVORI DI RIDUZIONE DEL RISCHIO DI INCENDIO
PRESSO GLI EDIFICI 4 E 5 DI PARCO D'ORLEANS
CUP B7B23000760001

Specifiche:

- PLANIMETRIA MODIFICHE PORTE SISTEMA D' ESODO

1 PROGETTISTI
Ing. Angelo Di Blasi
Ing. Antonio Di Blasi

IL RESPONSABILE DEL PROCEDIMENTO
Firmato digitalmente da: Antonio Di Blasi
DI PALERMO/06027/2025
Data: 18/02/2025 13:42:54
Ing. Antonio Di Blasi

IL RETTORE
Prof. Massimo Madi

IL DIRETTORE DEI LAVORI
Ing. Dario La Torre

IL DIRIGENTE
Ing. Antonio Sorce

Tav n°2
PROGETTO EDIFICIO 4
Codice Edilizio
EG_P5_0004_P4
SCALA
1:100
data
08/02/2025
REV: 00