




LEGENDA	
SIMBOLO	DESCRIZIONE EMERGENZA ANTINCENDIO
	ATTACCO DOPPIO UNI 70
	PULSANTE DI SGANCIO A LANCIO DI CORRENTE CON LED VERDE PRESENZA TENSIONE IN SCATOLA A ROTTURA DI VETRO
	ESTINTORE A POLVERE
	ESTINTORE A CO ₂
	ESTINTORE AUTOMATICO A SOFFITTO
	IDRANTE ANTINCENDIO UNI 45
	LUCE DI EMERGENZA
	PULSANTE DI SEGNALE MANUALE ALLARME INCENDIO
	TABELLA LUMINOSA ALLARME INCENDIO
	RIVELATORE DI GAS A SOFFITTO
	PORTE REI
	USCITE DI SICUREZZA
	diversa distribuzione ambiente
	Sostituzione porte presenti con porte REI 120 per il fine di compartimentare i locali adibiti a laboratorio.
	Sostituzione porte per realizzare uscite di emergenza (si devono aprire nel verso dell' esodo)
	Porta Rei esistente

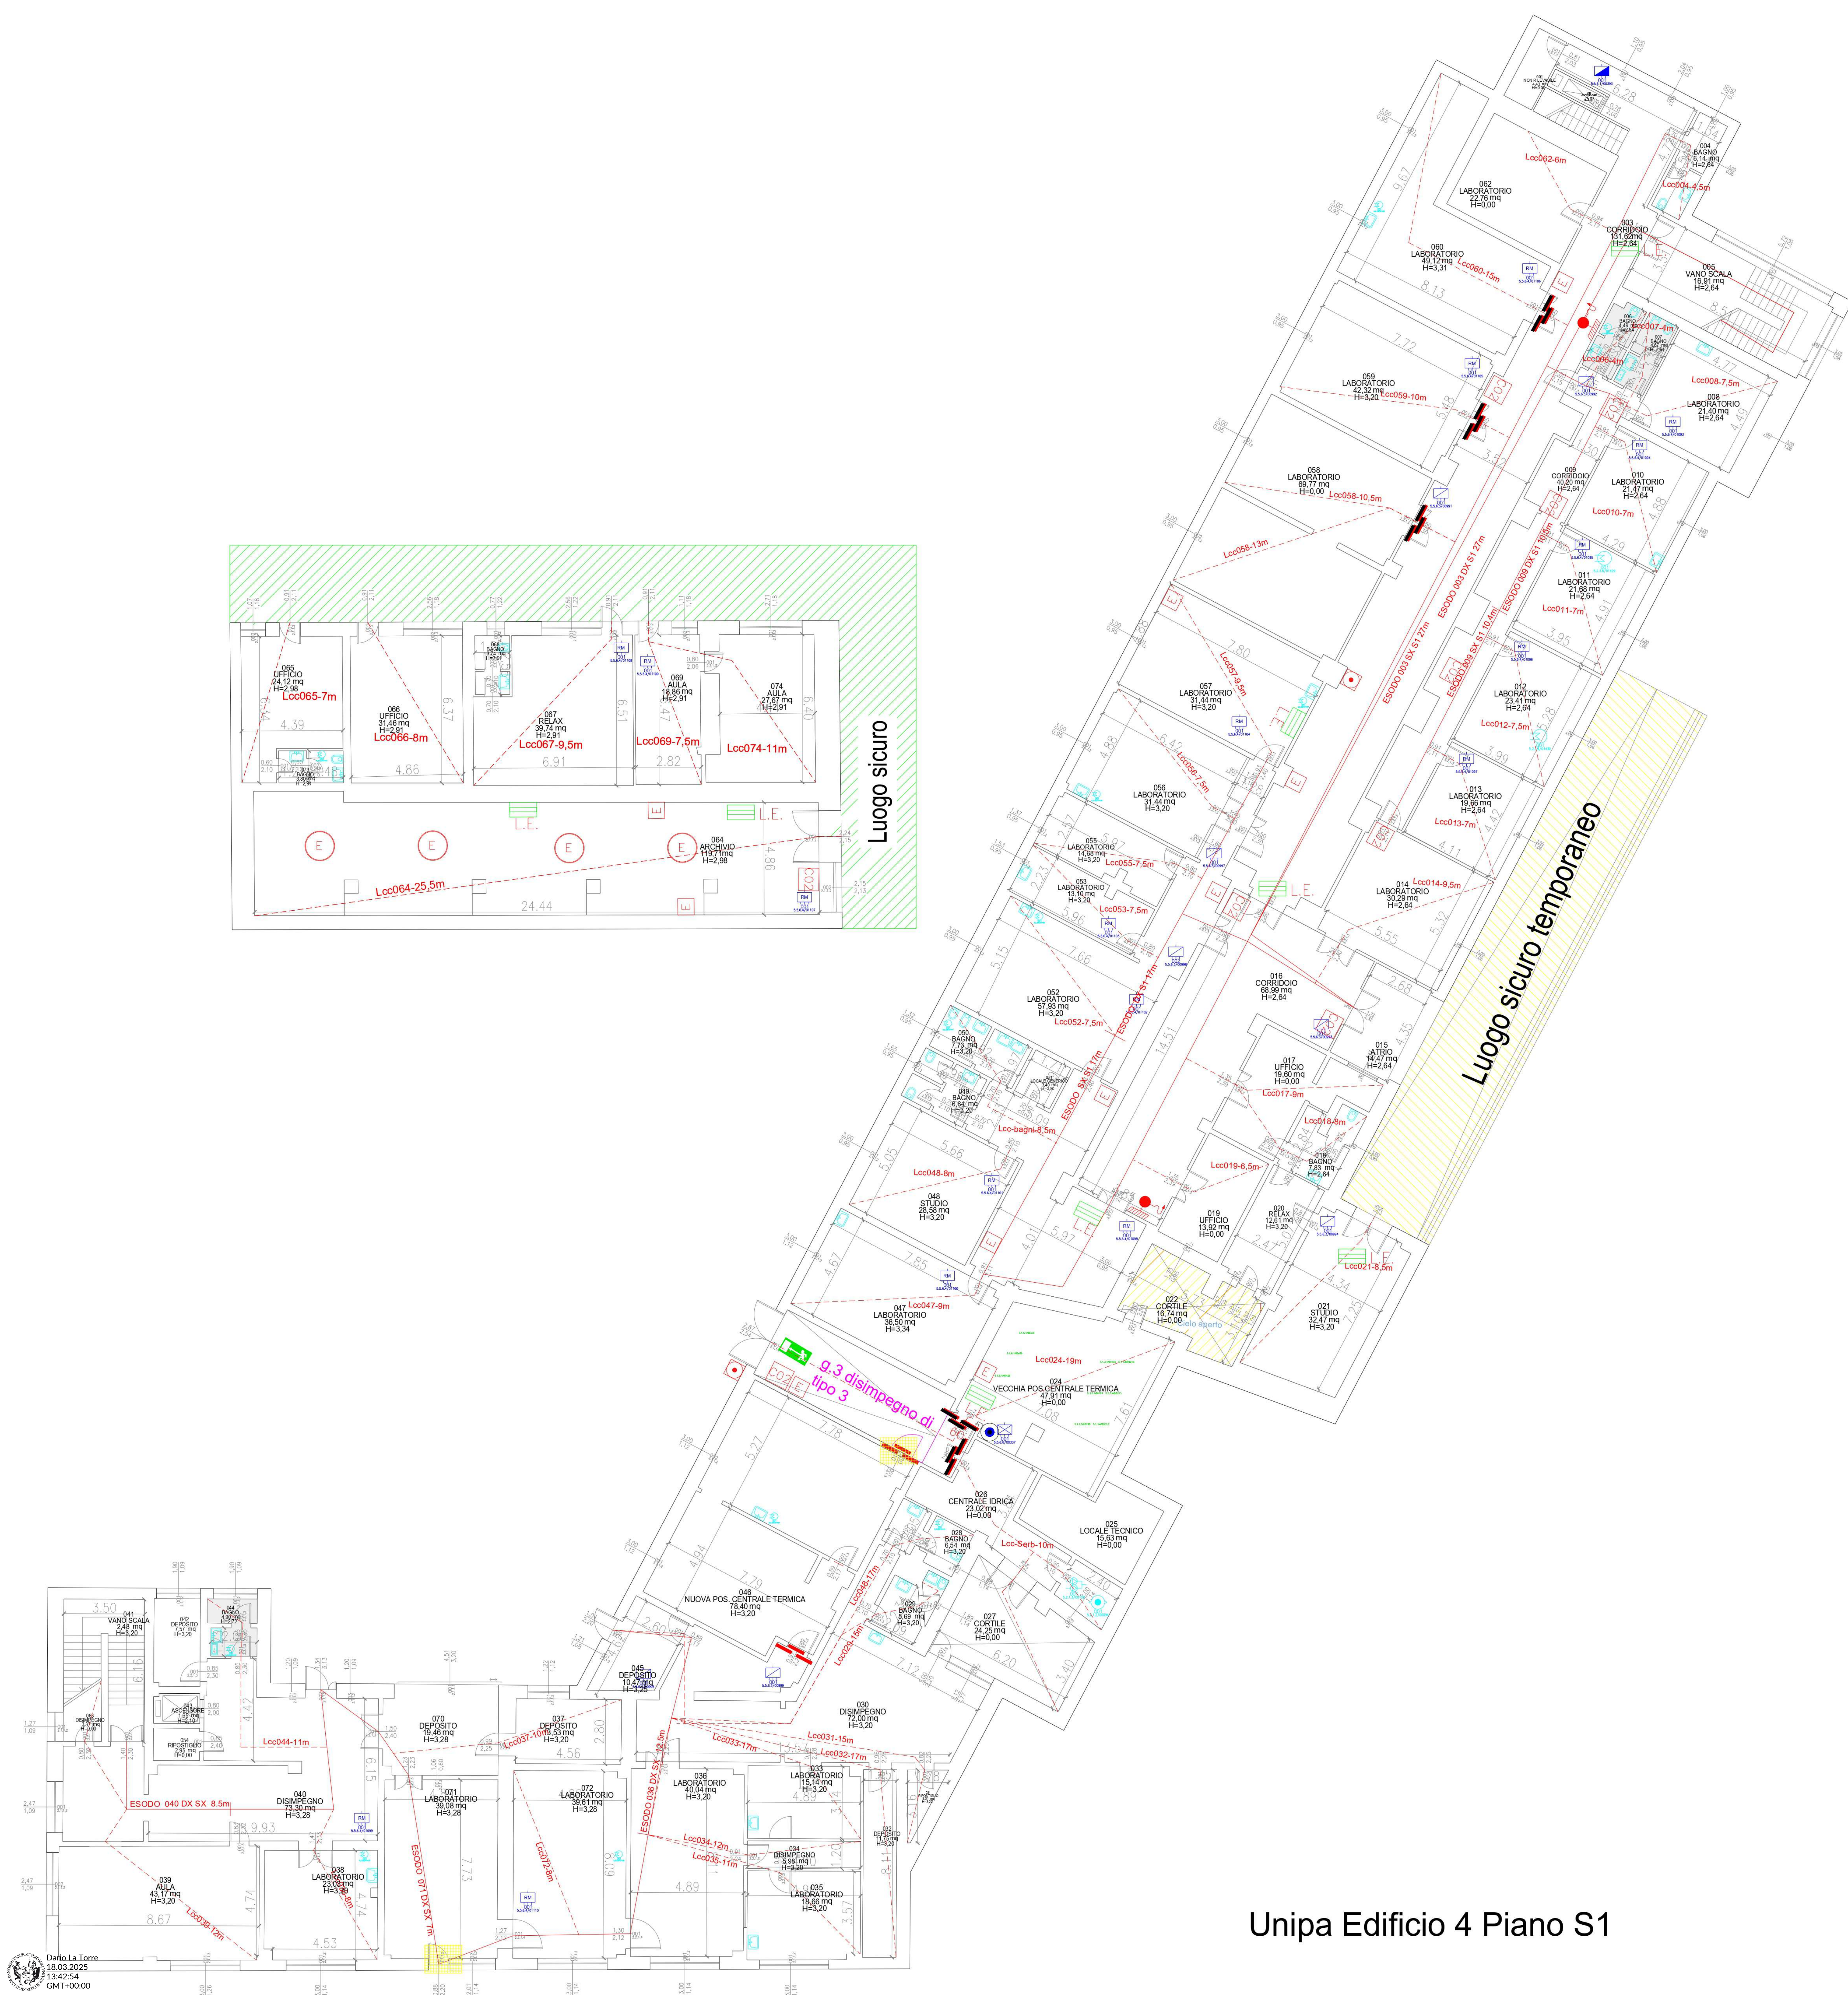

Edificio 4, Viale delle Scienze, 4,
90128 Palermo PA

UNIVERSITA' DEGLI STUDI DI PALERMO
AREA EDILIZIA, SERVIZIO TECNICO E SOSTENIBILITA'
SETTORE MANUTENZIONE IMPIANTI, GESTIONE ENERGIA E SOSTENIBILITA' AMBIENTALE

LAVORI DI RIDUZIONE DEL RISCHIO DI INCENDIO
PRESSO GLI EDIFICI 4 E 5 DI PARCO D'ORLEANS
CUP B72B23000760001

Specifiche:
■ PLANIMETRIA MODIFICHE PORTE SISTEMA D' ESODO

I PROGETTISTI
Ing. Angelo Di Blasi

IL RESPONSABILE DEL PROCEDIMENTO
Ing. Dario La Torre

IL RETTORE
Prof. Massimo Midiri

Tav n°1
PROGETTO
EDIFICIO 4
Codice Elaborato
ED_51_ED04_PE
SCALA:
1:100
ottobre 2024
REV.: 01

IL DIRETTORE DEI LAVORI
Ing. Dario La Torre

IL DIRIGENTE
Ing. Antonio Sorce

Unipa Edificio 4 Piano S1