




LEGENDA	
SIMBOLO	DESCRIZIONE EMERGNZA ANTINCENDIO
	ATTACCO DOPPIO UNI 70
	PULSANTE DI SGANCIO A LANCIO DI CORRENTE CON LED VERDE PRESENZA TENSIONE IN SCATOLA A ROTTURA DI VETRO
	ESTINTORE A POLVERE
	ESTINTORE A CO ₂
	IDRANTE ANTINCENDIO UNI 45
	GRUPPO ANTINCENDIO
	LUCE DI EMERGENZA
	PULSANTE DI SEGNALAZIONE MANUALE ALLARME INCENDIO
	TABELLA LUMINOSA ALLARME INCENDIO
	RIVELATORE DI GAS A SOFFITTO
	PORTE REI
	USCITE DI SICUREZZA
	diversa distribuzione ambiente
	Sostituzione porte per realizzare uscite di emergenza (si devono aprire nel verso dell' esodo)

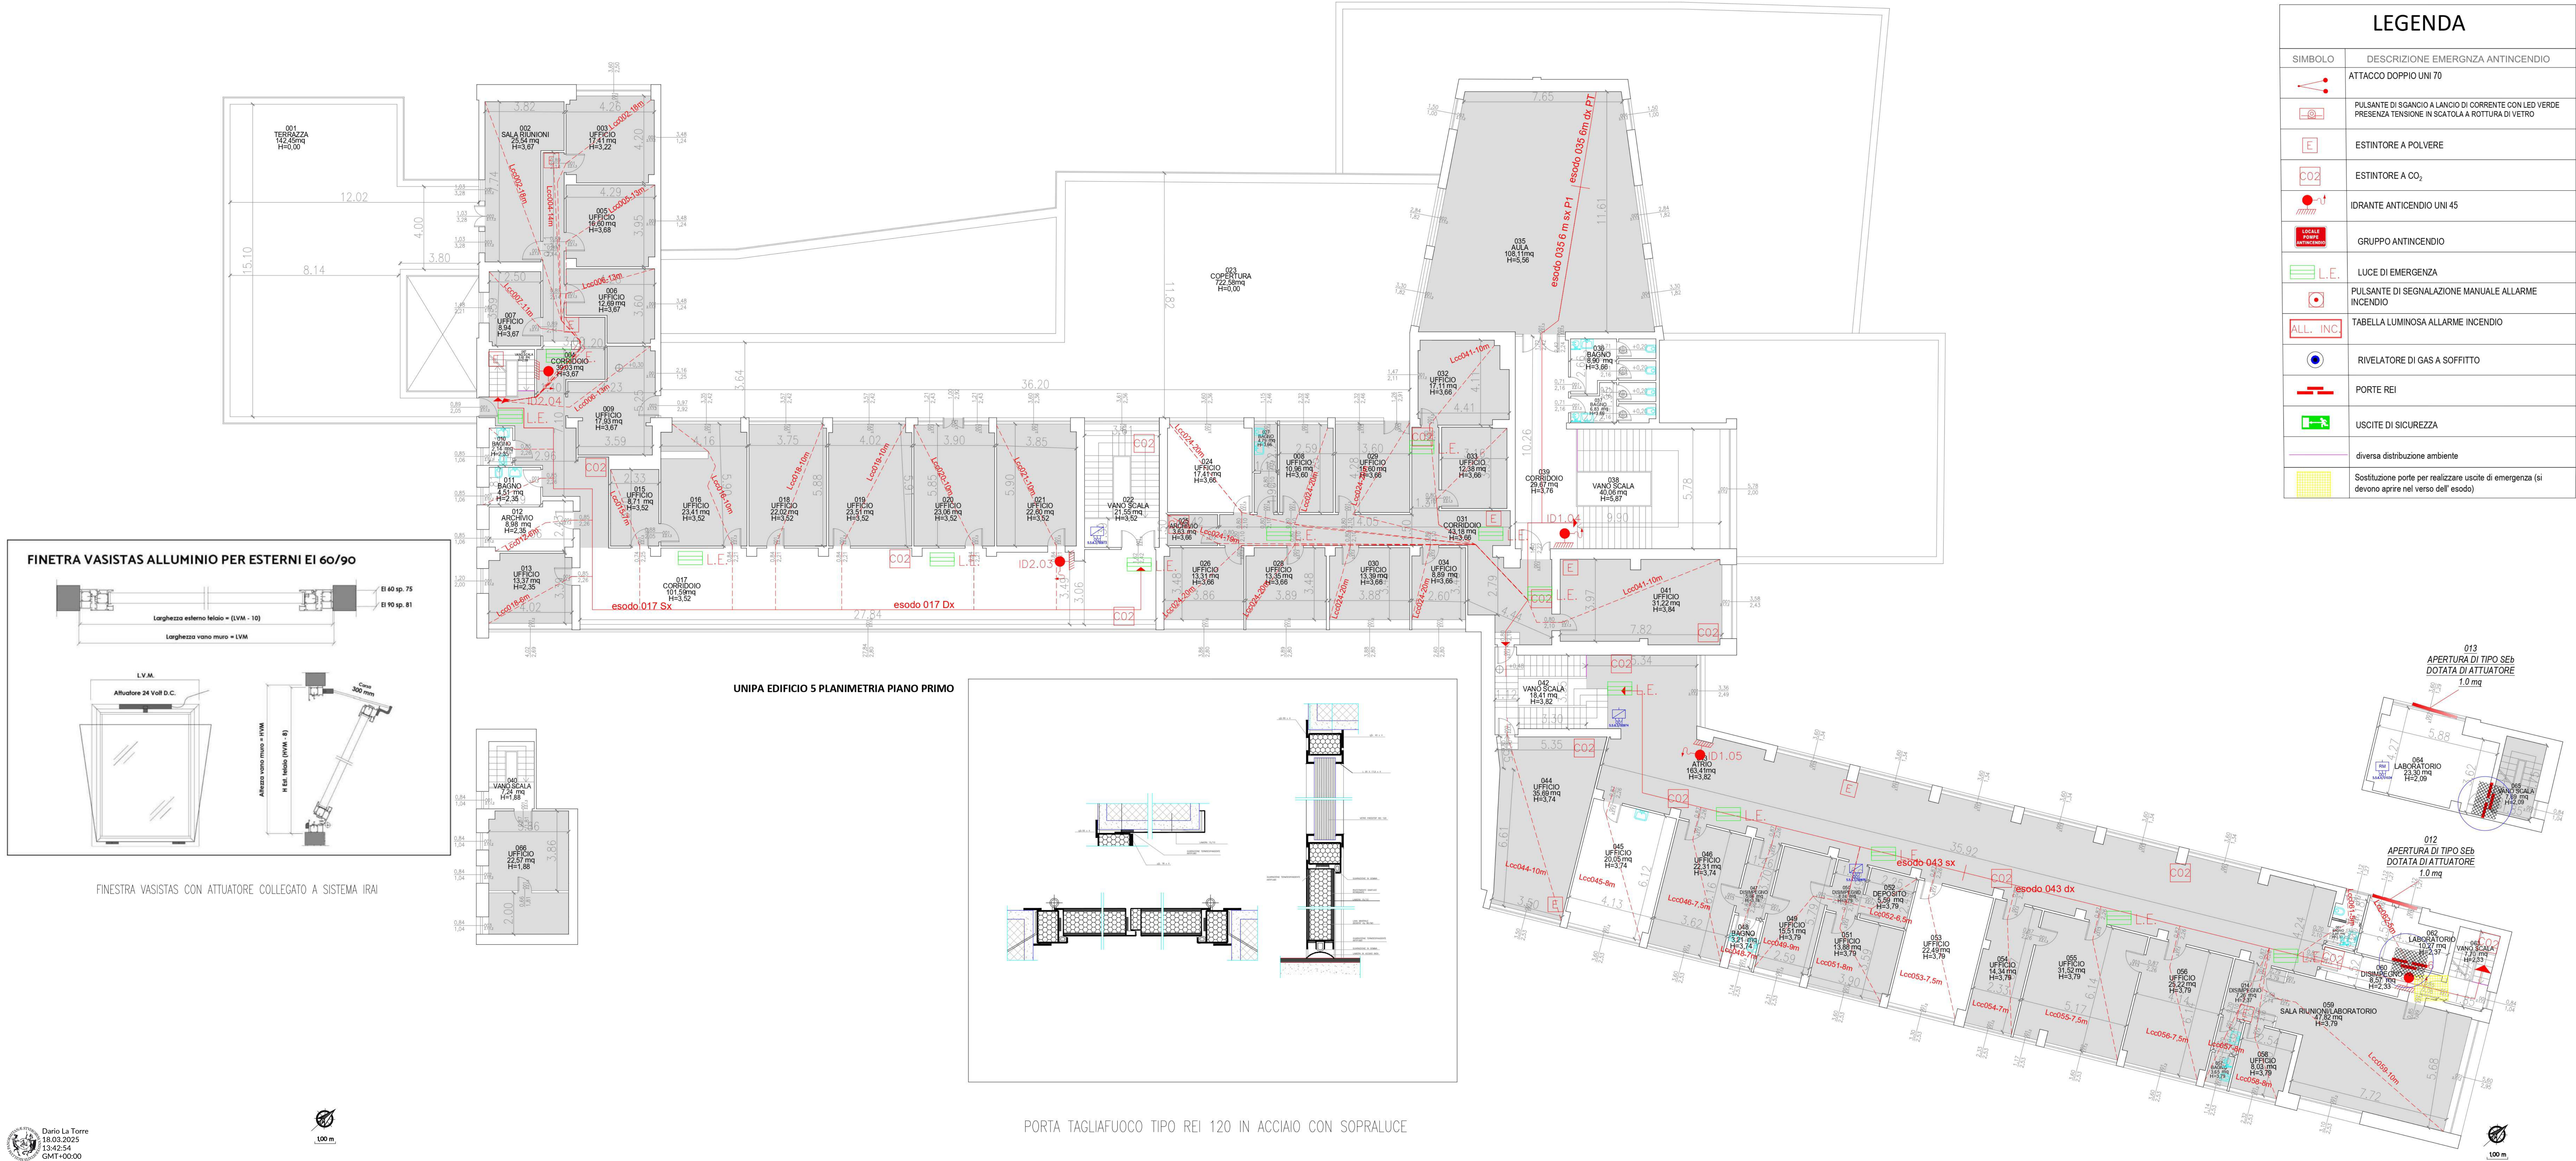

Edificio 5, Viale delle Scienze, 5,
90128 Palermo PA

UNIVERSITA' DEGLI STUDI DI PALERMO
AREA EDILIZIA, SERVIZIO TECNICO E SOSTENIBILITA'
SETTORE MANUTENZIONE IMPIANTI, GESTIONE ENERGIA E SOSTENIBILITA' AMBIENTALE

LAVORI DI RIDUZIONE DEL RISCHIO DI INCENDIO
PRESSO GLI EDIFICI 4 E 5 DI PARCO D'ORLEANS
CUP B7B23000760001

Specifiche:
■ PLANIMETRIA INSTALLAZIONE PORTE REI, MITIGAZIONE DELLE VIE D'ESODO

I PROGETTISTI Ing. Dario La Torre	IL RESPONSABILE DEL PROCEDIMENTO Firma ingegneristica del Direttore Tecnico Ing. Antonio Sorce	IL RETTORE Prof. Massimo Midiri	Tav n°4 PROGETTO EDIFICIO 5 Codice Elaborato 04_P1_0000_00P_TEC
IL DIRETTORE DEI LAVORI Ing. Dario La Torre	IL DIRIGENTE Ing. Antonio Sorce	SCALA: 1:100 ottobre 2024	REV: 01