



Particolare scavo a sezione obbligata

- LEGENDA TRATTO 35m
- 1 Terrano
 - 2 Nastro di segnalazione Safer
 - 3 Rinterro con materiali provenienti dagli scavi
 - 4 Tubo corrugato
 - 5 Cavi elettrici di potenza
 - 6 Tubo condotta idrica PN16

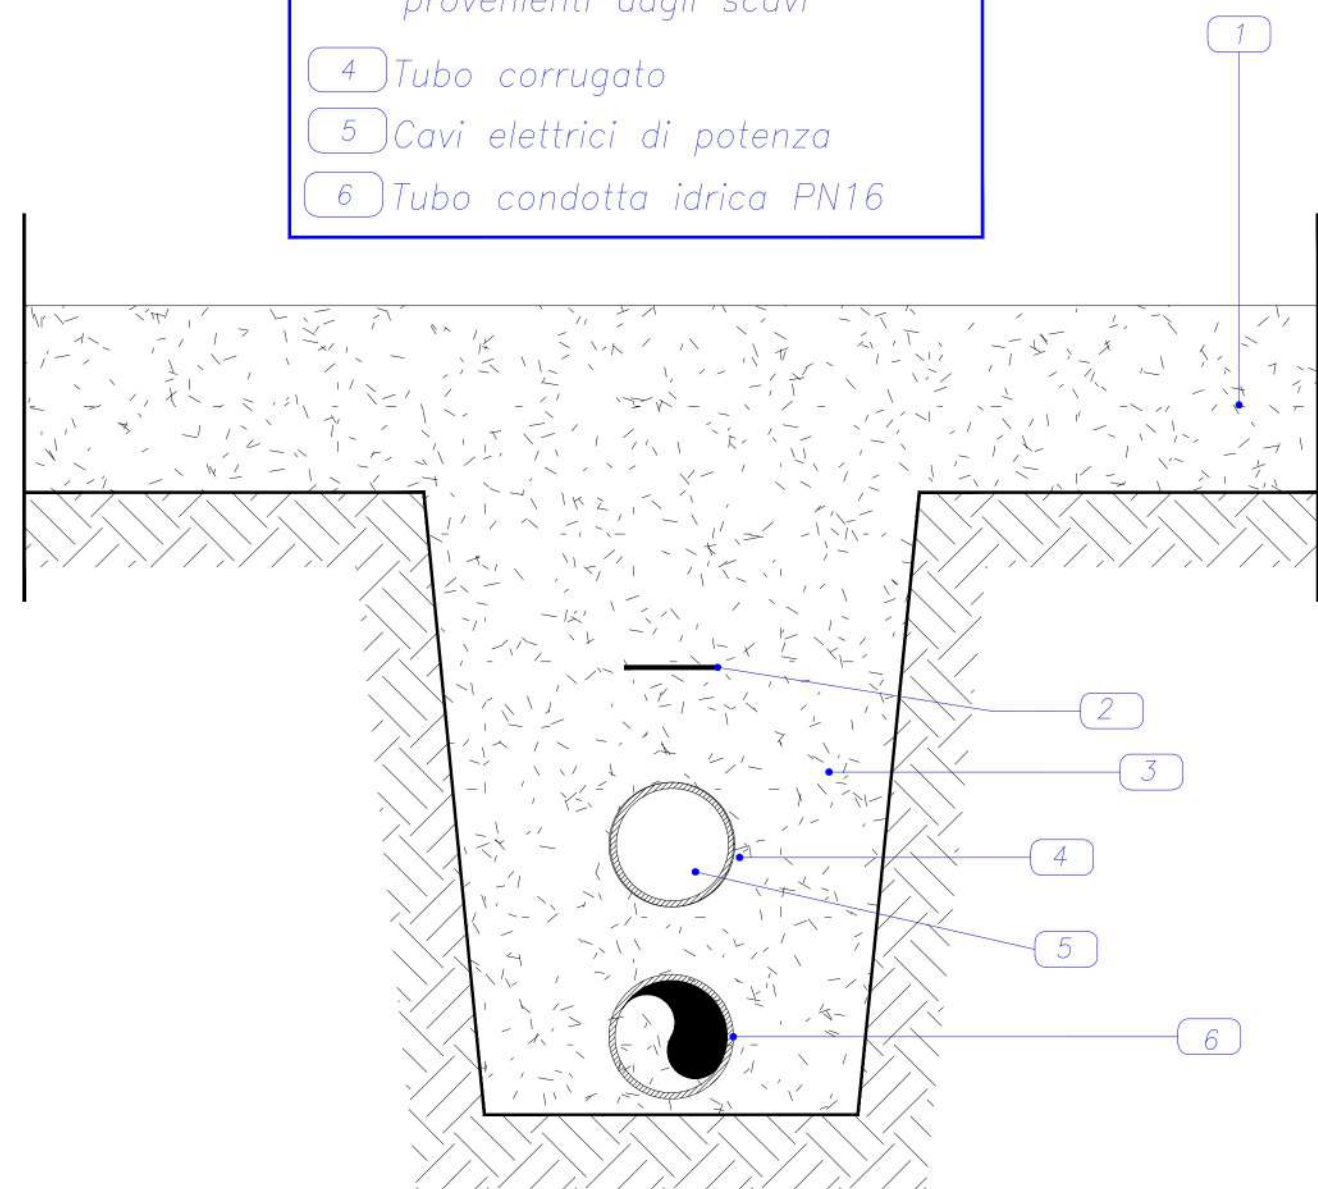


Particolare scavo a sezione obbligata


- LEGENDA TRATTO 13m
- 1 Manica d'usura
 - 2 Binder
 - 3 Fondazione stradale
 - 4 Nastro di segnalazione Safer
 - 5 Rinterro con materiali provenienti dagli scavi
 - 6 Tubo corrugato
 - 7 Cavi elettrici di potenza
 - 8 Tubo condotta idrica PN16

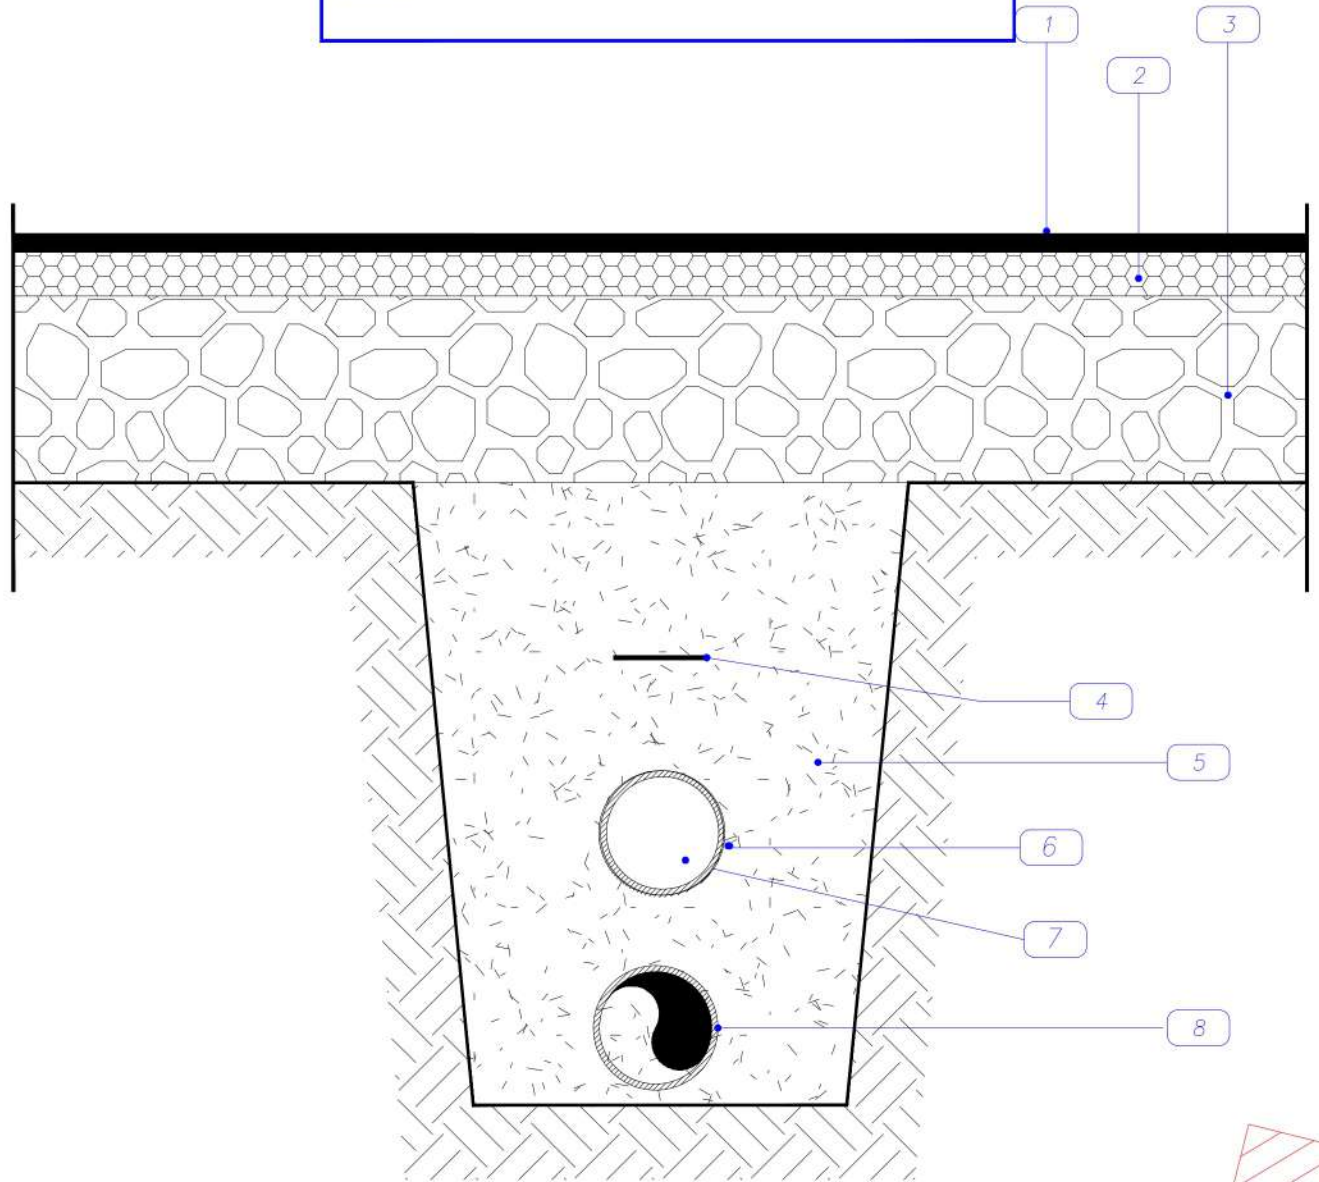


Gruppo antincendio 1
10.000 litri di capienza

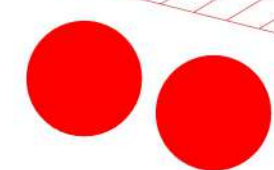


Gruppo antincendio 2
15.000 litri di capienza
BASE DA REALIZZARE

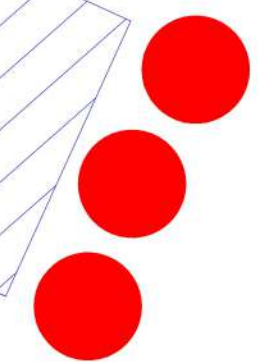


LEGENDA	
SIMBOLO	DESCRIZIONE EMERGNZA ANTINCENDIO
	ATTACCO DOPPIO UNI 70
	PULSANTE DI SGANCIO A LANCIO DI CORRENTE CON LED VERDE
	PRESENZA TENSIONE IN SCATOLA A ROTTURA DI VETRO
	ESTINTORE A POLVERE
	ESTINTORE A CO ₂
	IDRANTE ANTINCENDIO UNI 45
	GRUPPO ANTINCENDIO
	SERBATOIO ACCIAIO ZINCATO DA 5000 LT
	PASSAGGIO CAVO SU PASSERELLA CABLOFIL
	PASSAGGIO CAVO IN POSA INTERRATA ENTRO CORRUGATO PESANTE
	BASE IN CEMENTO ARMATO DA REALIZZARE

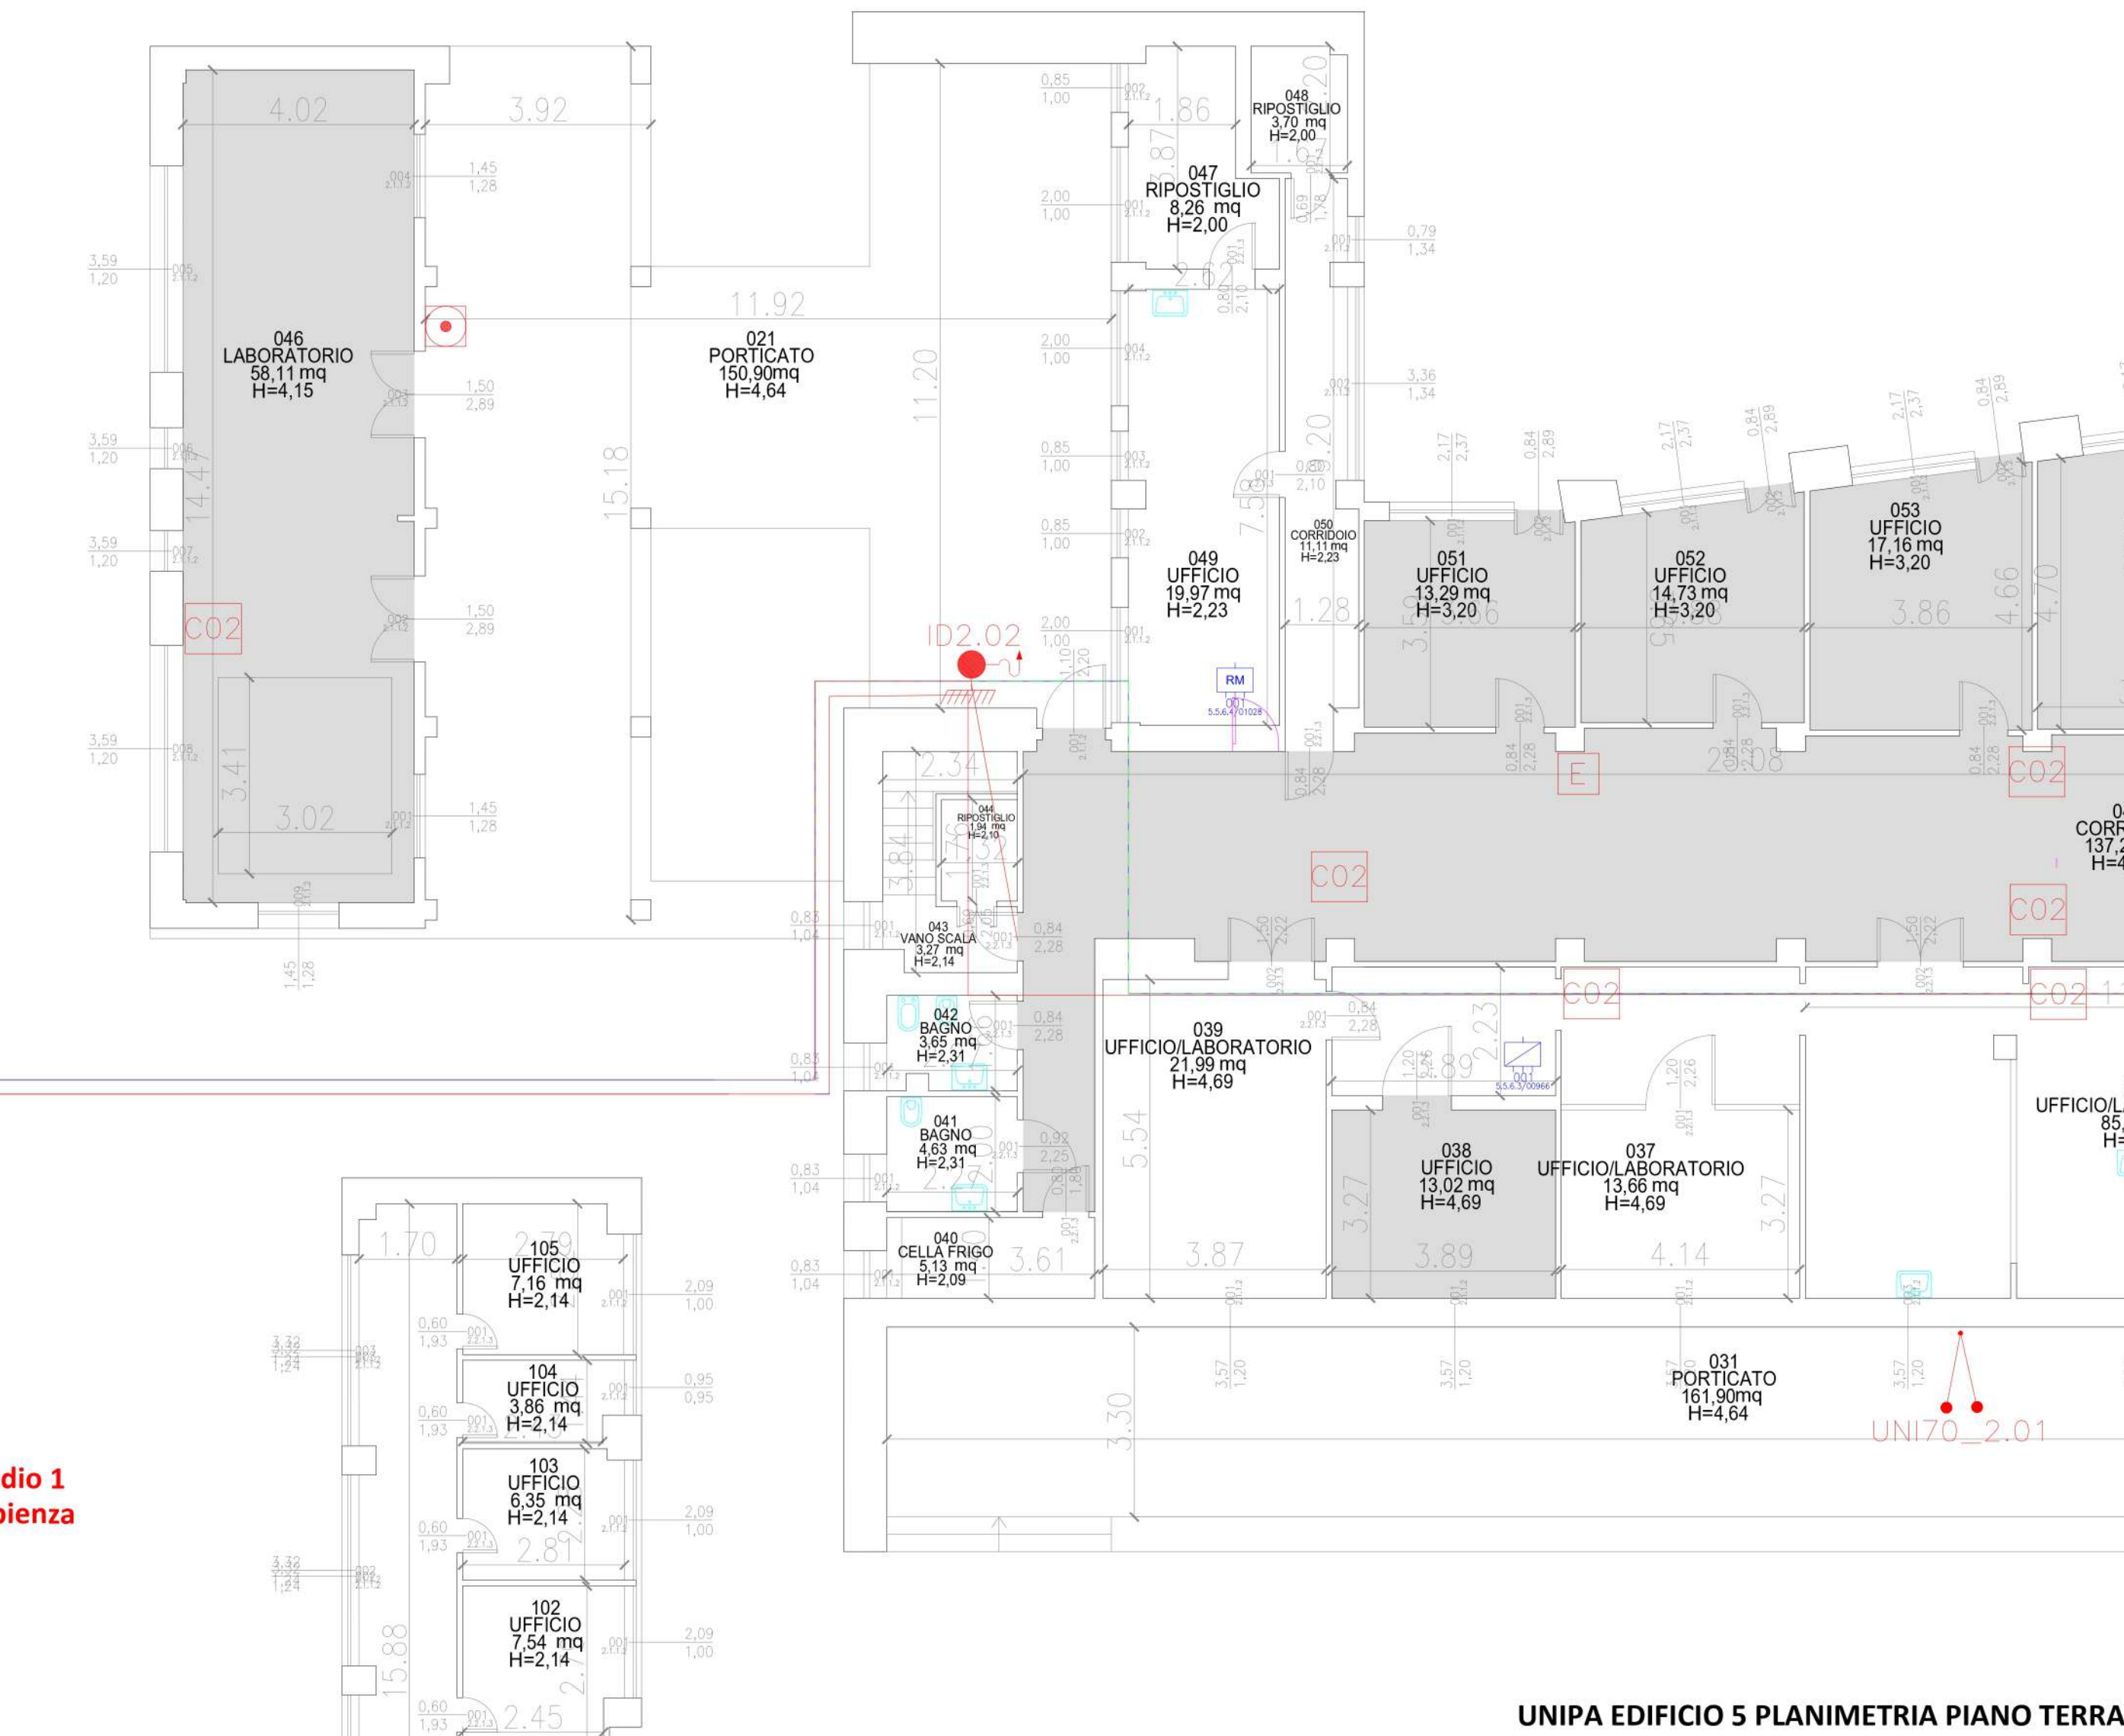


UNIPA EDIFICIO 5 PLANIMETRIA PIANO TERRA

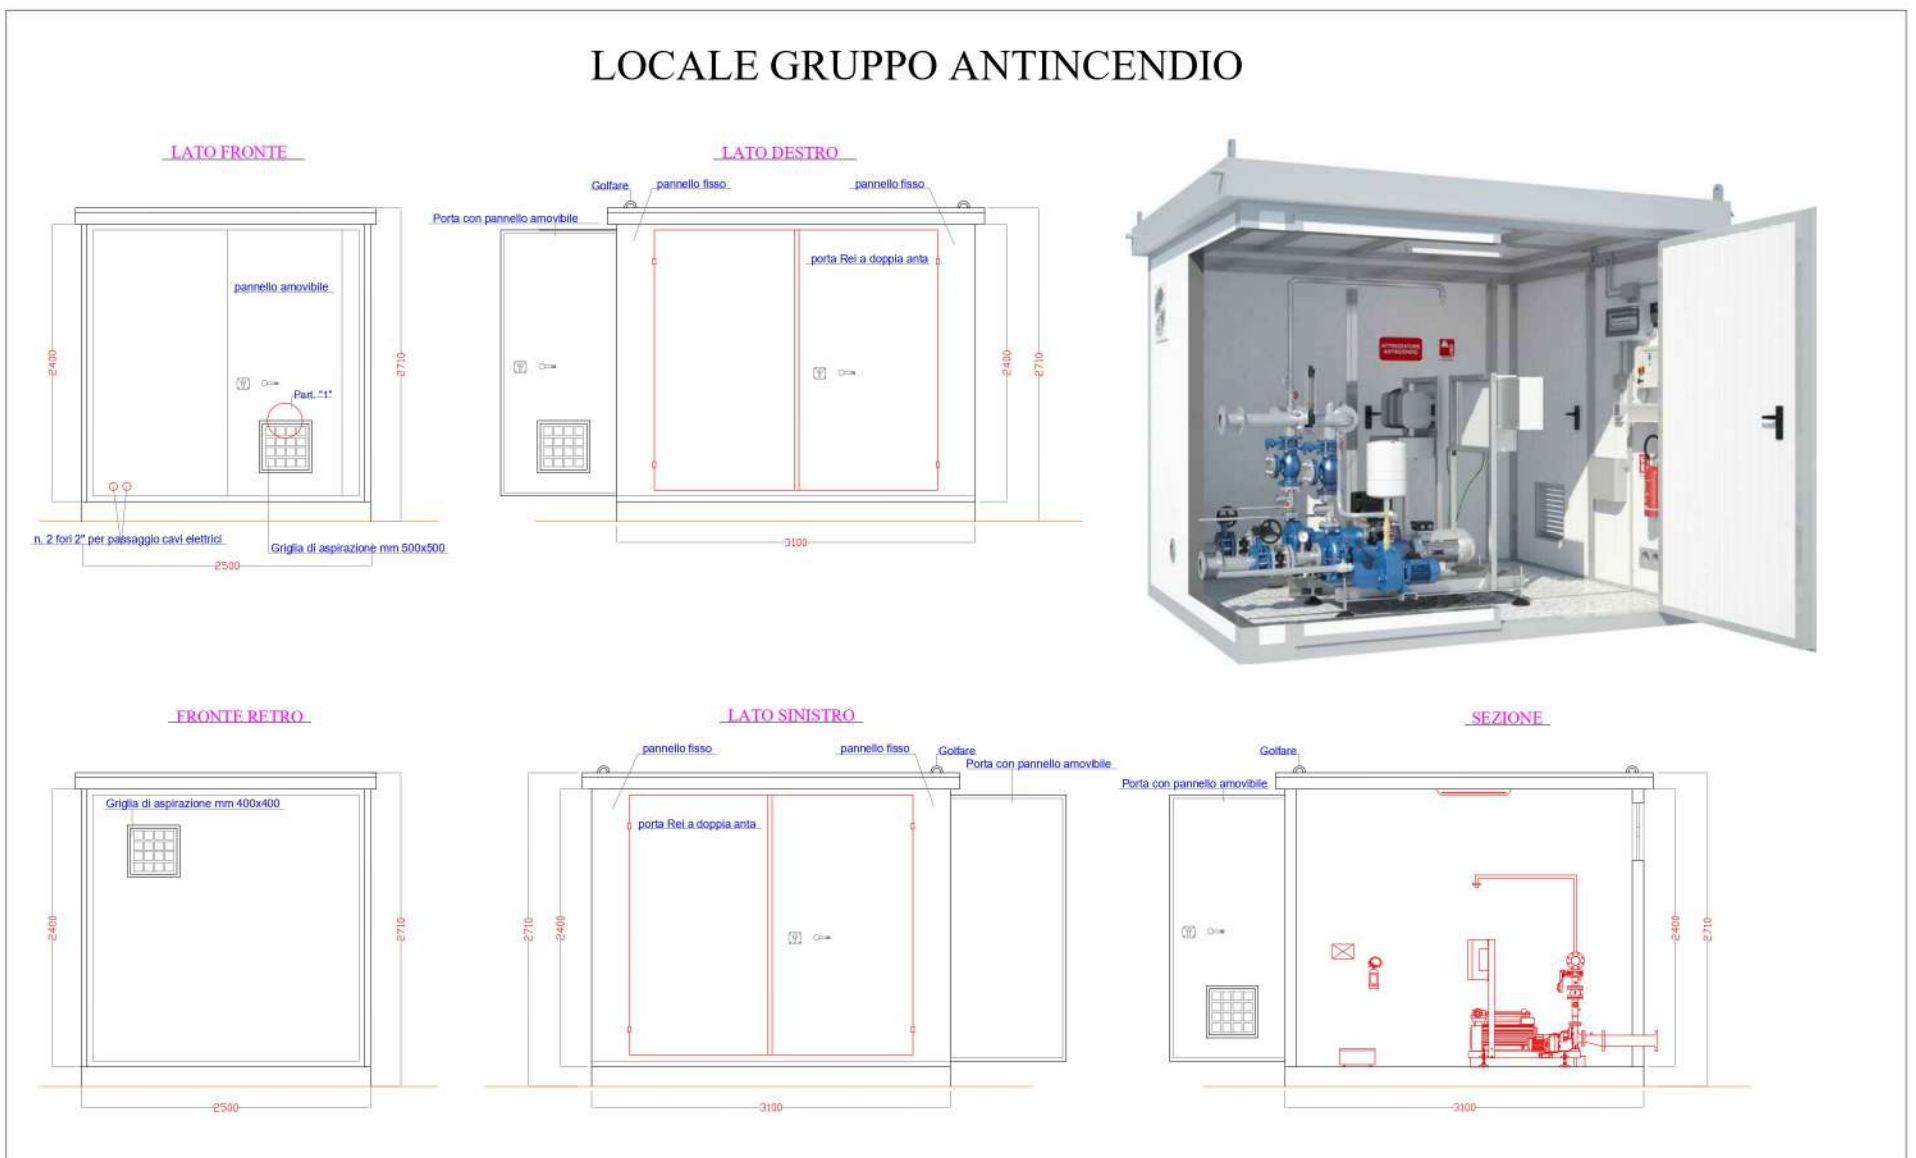

Particolare Gruppo antincendio

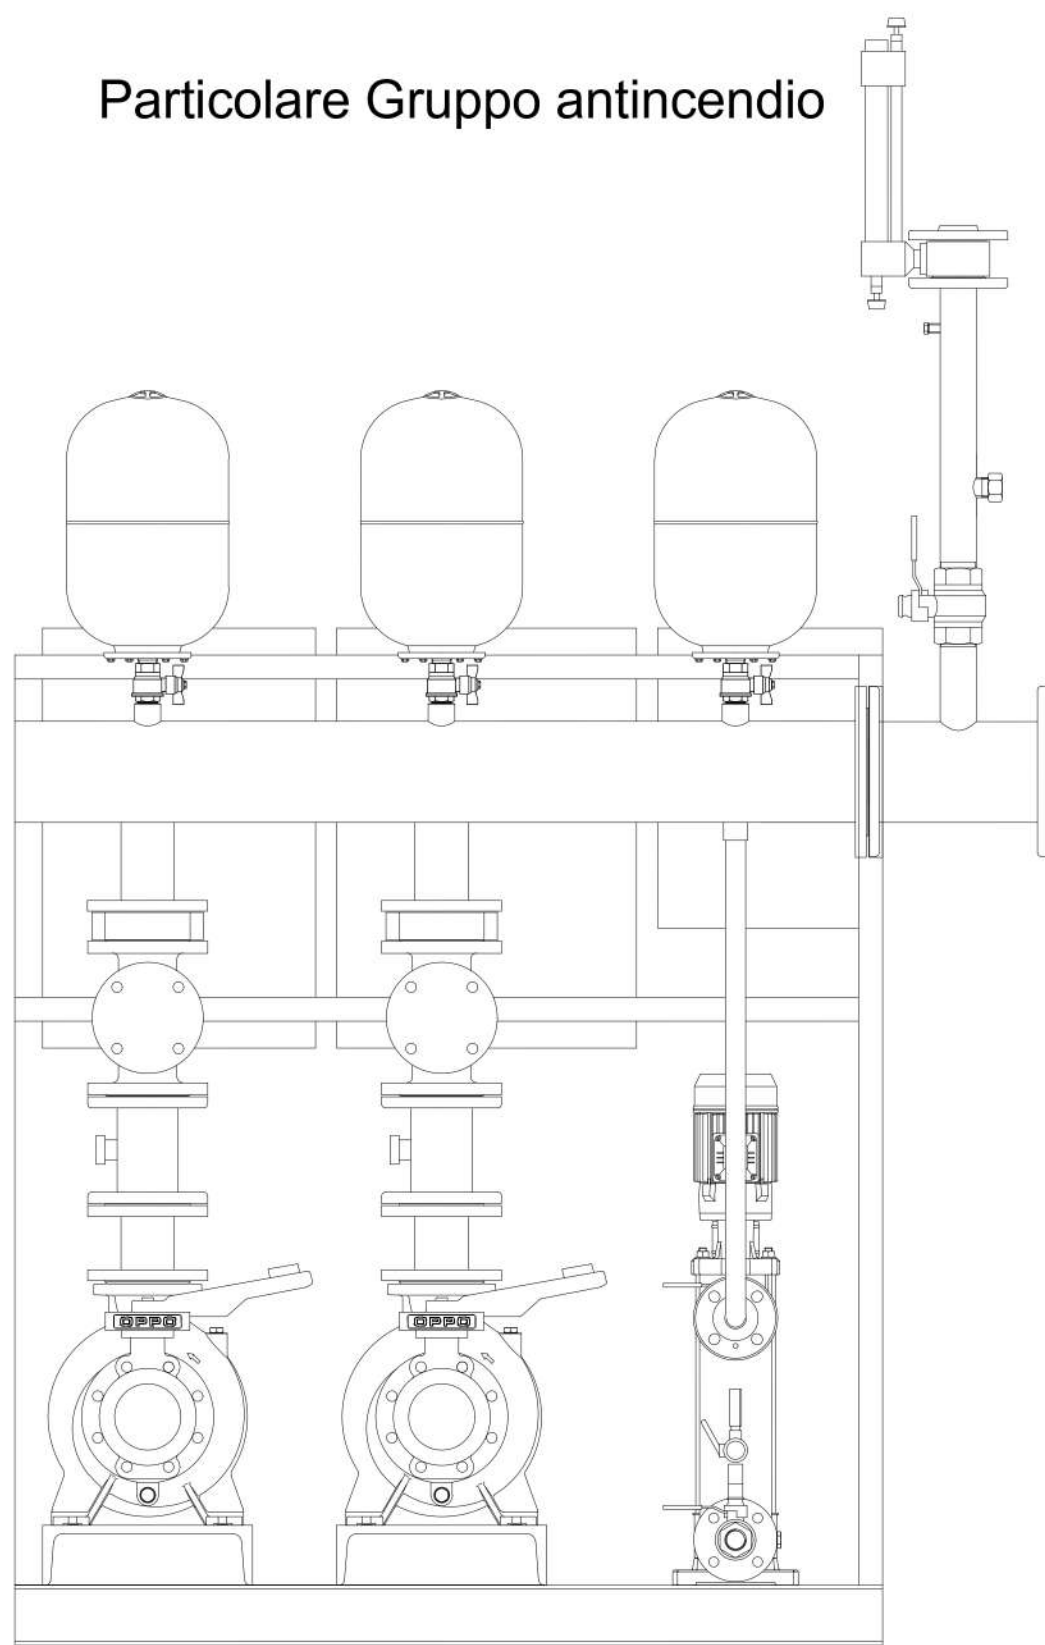

N° 4 Rete elettrosaldata 2000 mm X 3000 mm 8 mm maglia 100 X 100 47.38 kg
47.38 X4 = 190 Kg

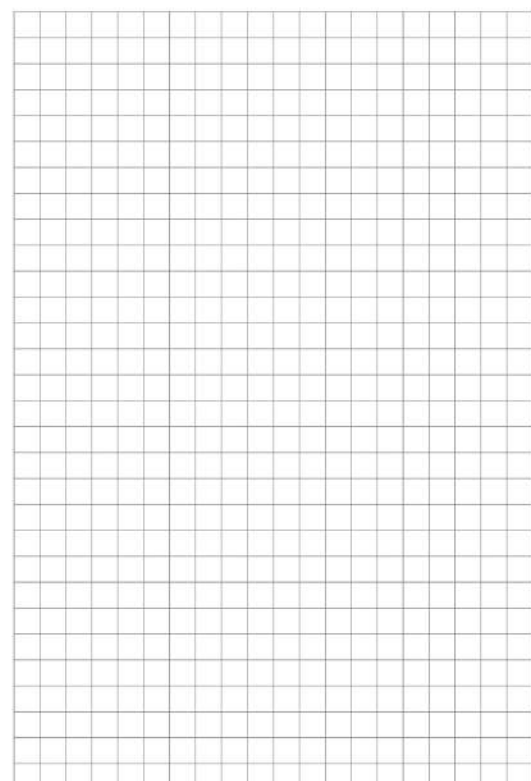

Eglio 200 x 300 mm											
Numero	Q.tà	Modello	Quantità	Quantità	Quantità	Quantità	Quantità	Quantità	Quantità	Quantità	Quantità
001	1	001	1	1	1	1	1	1	1	1	1
002	1	002	1	1	1	1	1	1	1	1	1
003	1	003	1	1	1	1	1	1	1	1	1
100	1	100	1	1	1	1	1	1	1	1	1




Edificio 5, Viale delle Scienze, 5,
90128 Palermo PA



UNIVERSITA' DEGLI STUDI DI PALERMO
AREA EDILIZIA, SERVIZIO TECNICO E SOSTENIBILITA'
SETTORE MANUTENZIONE IMPIANTI, GESTIONE ENERGIA E SOSTENIBILITA' AMBIENTALE

LAVORI DI RIDUZIONE DEL RISCHIO DI INCENDIO
PRESSO GLI EDIFICI 4 E 5 DI PARCO D'ORLEANS
CUP B72B23000760001

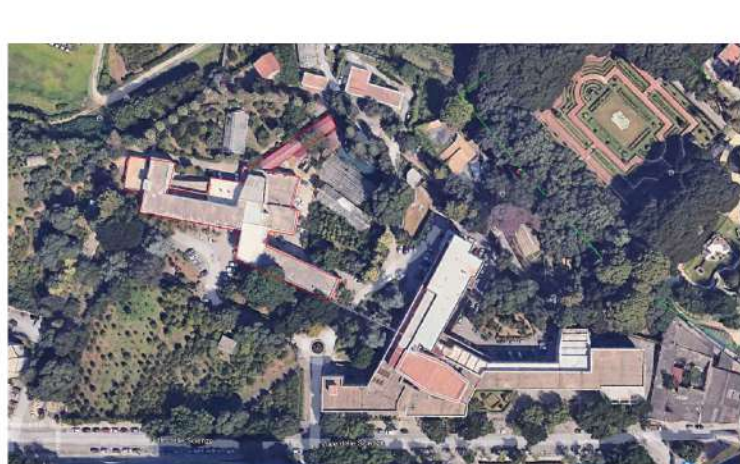

Specifiche:

PLANIMETRIA INTERVENTI DI ADEGUAMENTO
Collegamento Elettrico ed idraulico impianto idrico antincendio

1 PROGETTISTI Ing. Antonio Sorce Ing. Dario La Torre	IL RESPONSABILE DEL PROCEDIMENTO Ing. Antonio Sorce	IL RETTORE Prof. Massimo Mideo	PROGETTO ESPOSIZIONE Ing. Antonio Sorce Ing. Dario La Torre
IL DIRETTORE DEI LAVORI Ing. Dario La Torre	IL DIRIGENTE Ing. Antonio Sorce	SCALA: 1:100	DATA: 2024
REV: 01			



100 m



100 m