



UNIVERSITA' DEGLI STUDI DI PALERMO  
AREA EDILIZIA, SERVIZIO TECNICO E SOSTENIBILITA'

FACOLTA' DI INGEGNERIA - EDIFICIO 6 DI PARCO D'ORLEANS - PALERMO

Progettazione antincendio ai fini della richiesta di esame progetto DPR 151/2011  
- attività principale 67.4.C - attività secondarie: 74.3.C



RESPONSABILE UNICO DEL PROGETTO:

Ing. Antonio Sorce

IL DIRIGENTE:

Ing. Antonio Sorce

CLASSE ELABORATI

PROGETTO

P

PROGETTISTI:

Ing. Dario La Torre

Ing. Rosario Burgio

IL RETTORE:

Prof. Massimo Madi

TAVOLA

P. 01-R

COLLABORATORE ESTERNO:

COLLABORATORE INTERNO:

TITOLO:

RIVELAZIONE INCENDI

PIANTA PIANO TERRA

SCALA: 1:200


DATA: NOVEMBRE 2024

#### LEGENDA

|  |                                  |  |                                        |
|--|----------------------------------|--|----------------------------------------|
|  | Porta REI                        |  | Centrale di rivelazione antincendio    |
|  | Idrante a muro UNI 45            |  | Quadro elettrico generale              |
|  | Estintore a Polvere              |  | Quadro elettrico di zona               |
|  | Estintore a CO2                  |  | Quadro antincendio                     |
|  | Estintore carrellato             |  | Rilevatore di fumo                     |
|  | Pulsante di allarme              |  | Armadio di sicurezza (Classe REI 120)  |
|  | Campana di allarme               |  | Armadio per soccorsi sanitari cliniche |
|  | Attacco Vigili del fuoco         |  | Casella di primo soccorso              |
|  | Allarme per segnalazione incendi |  | Via di fuga orizzontale                |
|  | Serranda tagliafuoco             |  | Via di fuga verso il basso             |
|  | Segnalatore ottico               |  | Via di fuga verso l'alto               |
|  | Punto di raccolta                |  | Uscita di sicurezza                    |

#### LEGENDA RIVELAZIONE INCENDI

| SIMBOLI | DESCRIZIONE                                                                                              |
|---------|----------------------------------------------------------------------------------------------------------|
|         | Centrale indirizzata 6 loop con protocollo ADVANCE                                                       |
|         | Rivelatore ottico di fumo e calore indirizzato con isolatore di linea                                    |
|         | Rivelatore ottico di fumo e calore indirizzato con isolatore installato in controsoffitto/sottopavimento |
|         | Pulsante a rottura vetro indirizzato con isolatore                                                       |
|         | Sirena elettronica con flash indirizzabile con isolatore Alimentata da loop                              |
|         | Sirena elettronica con lampeggiante 24Vcc                                                                |
|         | Sistema rivelazione fumo per contatto                                                                    |
|         | Pulsante di sgancio all. elet. UTA/PDC                                                                   |
|         | Pulsante di sgancio all. elettrico                                                                       |

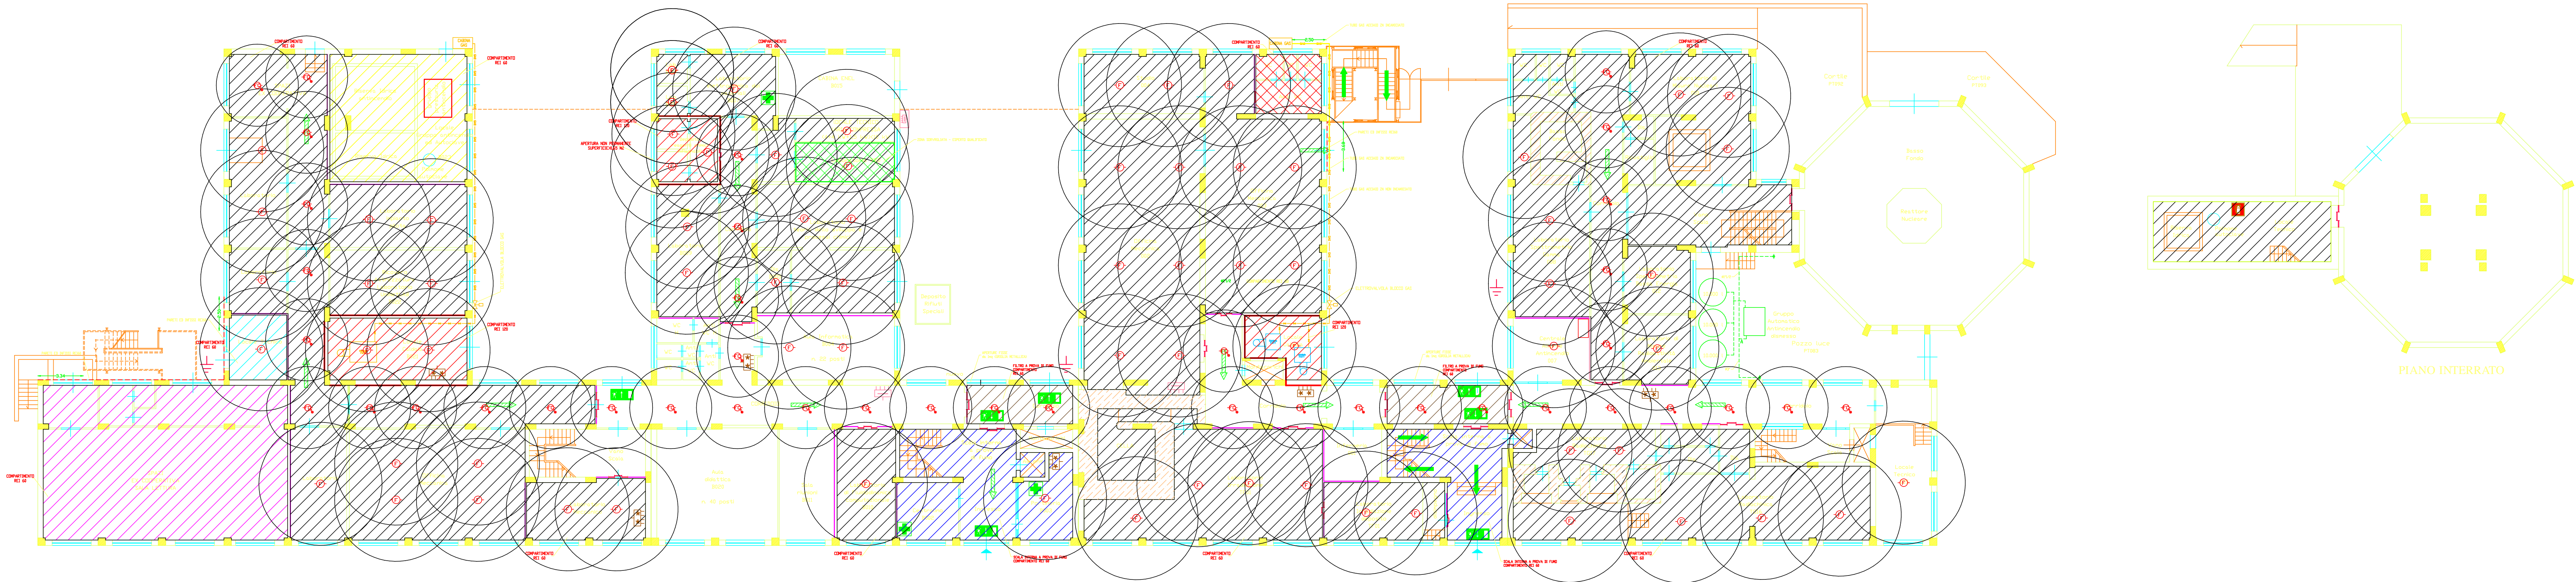

PIANTA PIANO TERRA