



UNIVERSITA' DEGLI STUDI DI PALERMO
AREA EDILIZIA, SERVIZIO TECNICO E SOSTENIBILITA'

FACOLTA' DI INGEGNERIA - EDIFICIO 6 DI PARCO D'ORLEANS - PALERMO

Progettazione antincendio ai fini della richiesta di esame progetto DPR 151/2011
- attivit  principale 67.4.C - attivit  secondarie: 74.3.C



RESPONSABILE UNICO DEL PROGETTO:
Ing. Annunio Sorce

PROGETTISTI:

Ing. Dario La Torre

Ing. Rosario Burgio

COLLABORATORE ESTERNO:

COLLABORATORE INTERNO:

IL DIRIGENTE

Ing. Annunio Sorce

CLASSE ELABORATI

PROGETTO

P

TAVOLA

P. 05-C

IL RETTORE:

Prof. Massimo Mdrt

TITOLO:


ILLUMINAZIONE DI SICUREZZA - PARTICOLARI

SCALA: 1:50


DATA: NOVEMBRE 2024

LEGENDA


	Punto REI		Centrale di rivelazione antincendio
	Idrante a muro UNI 41		Quadro elettrico generale
	Estintore a Polvere		Quadro elettrico di zona
	Estintore a CO2		Quadro antincendio
	Estintore caraffone		Rilevatore di fumo
	Pulsante di allarme		Armadio di sicurezza (Classe REI 120)
	Campana di allarme		Armadio per soccorsi sostanze chimiche
	Allarme Vigili del fuoco		Cassetta di primo soccorso
	Altoparlante per segnalazione incendi		Via di fuga orizzontale
	Segnaloce sagittale		Via di fuga verso il basso
	Segnalatore retico		Via di fuga verso l'alto
	Punto di raccolta		Uscita di sicurezza

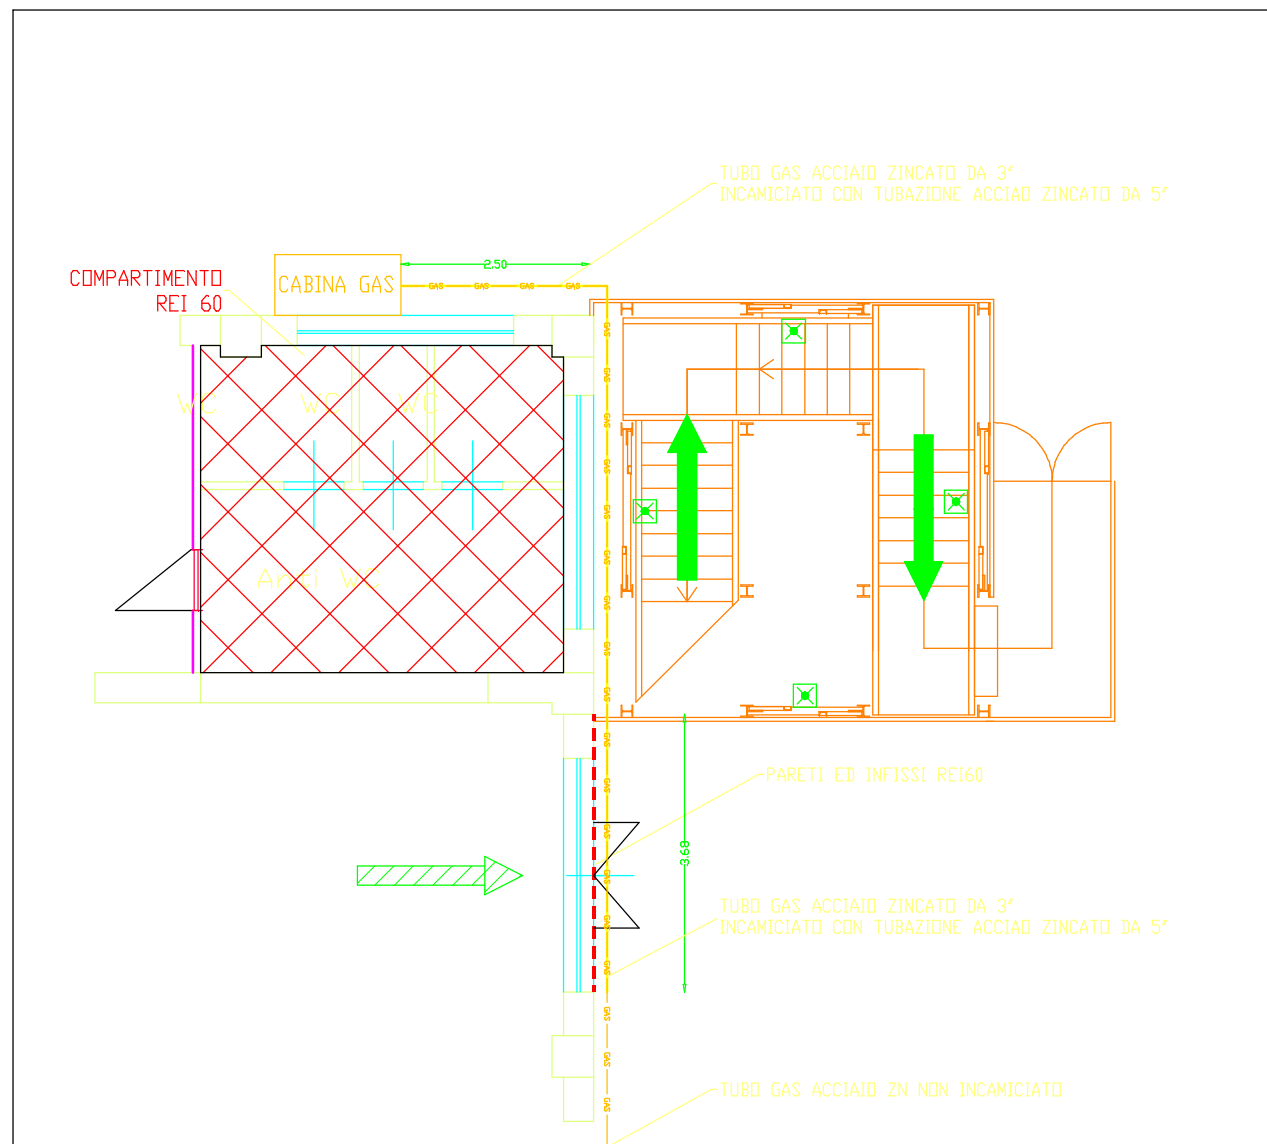


SEZIONE IN SCALA DELLA SCALA DI SICUREZZA ESTERNA E DELLA
TUBAZIONE GAS DELLA CENTRALE TERMICA DEL PLESSO A
SCALA: 1:50

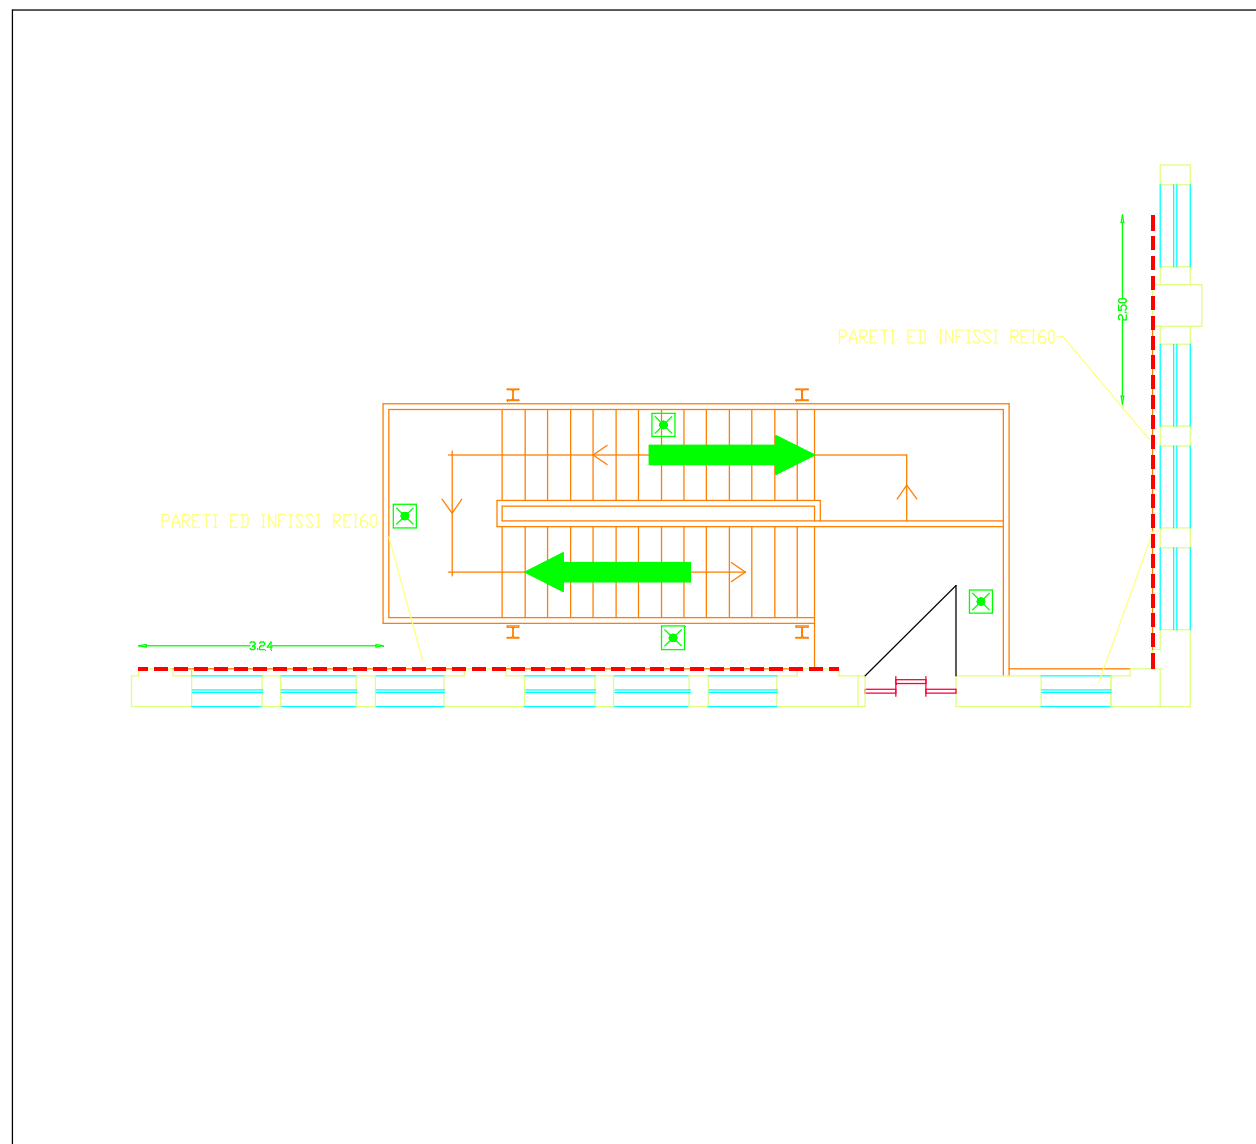


SEZIONE IN SCALA DELLA SCALA DI SICUREZZA ESTERNA - PLESSO B

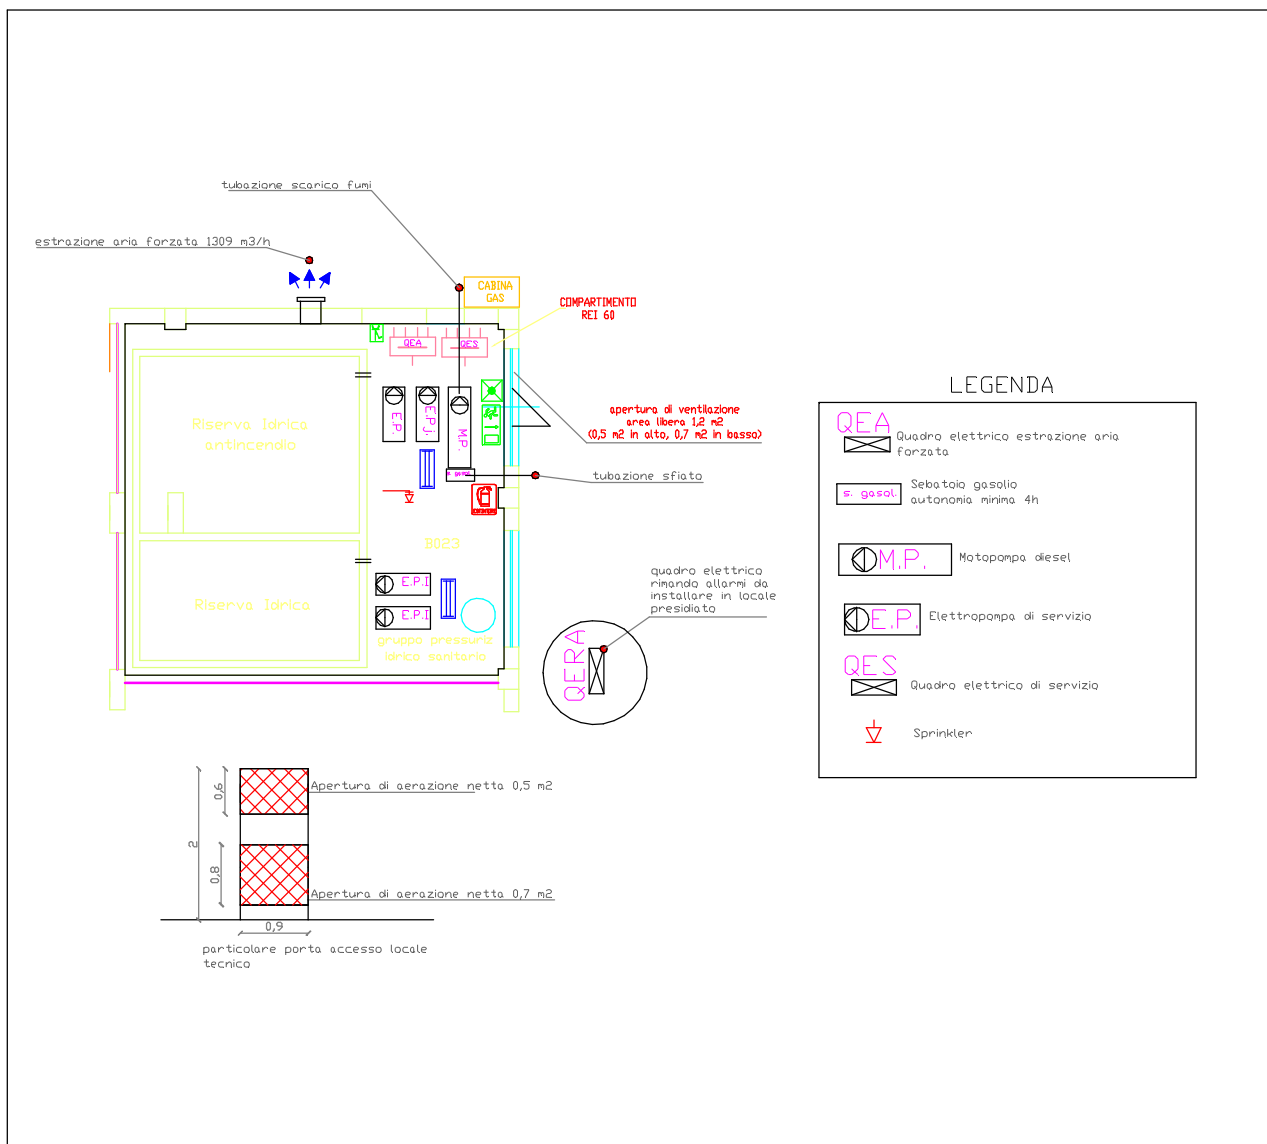

LOCALE GRUPPO DI POMPAGGIO PER IMPIANTO ANTINCENDIO - PARTICOLARE

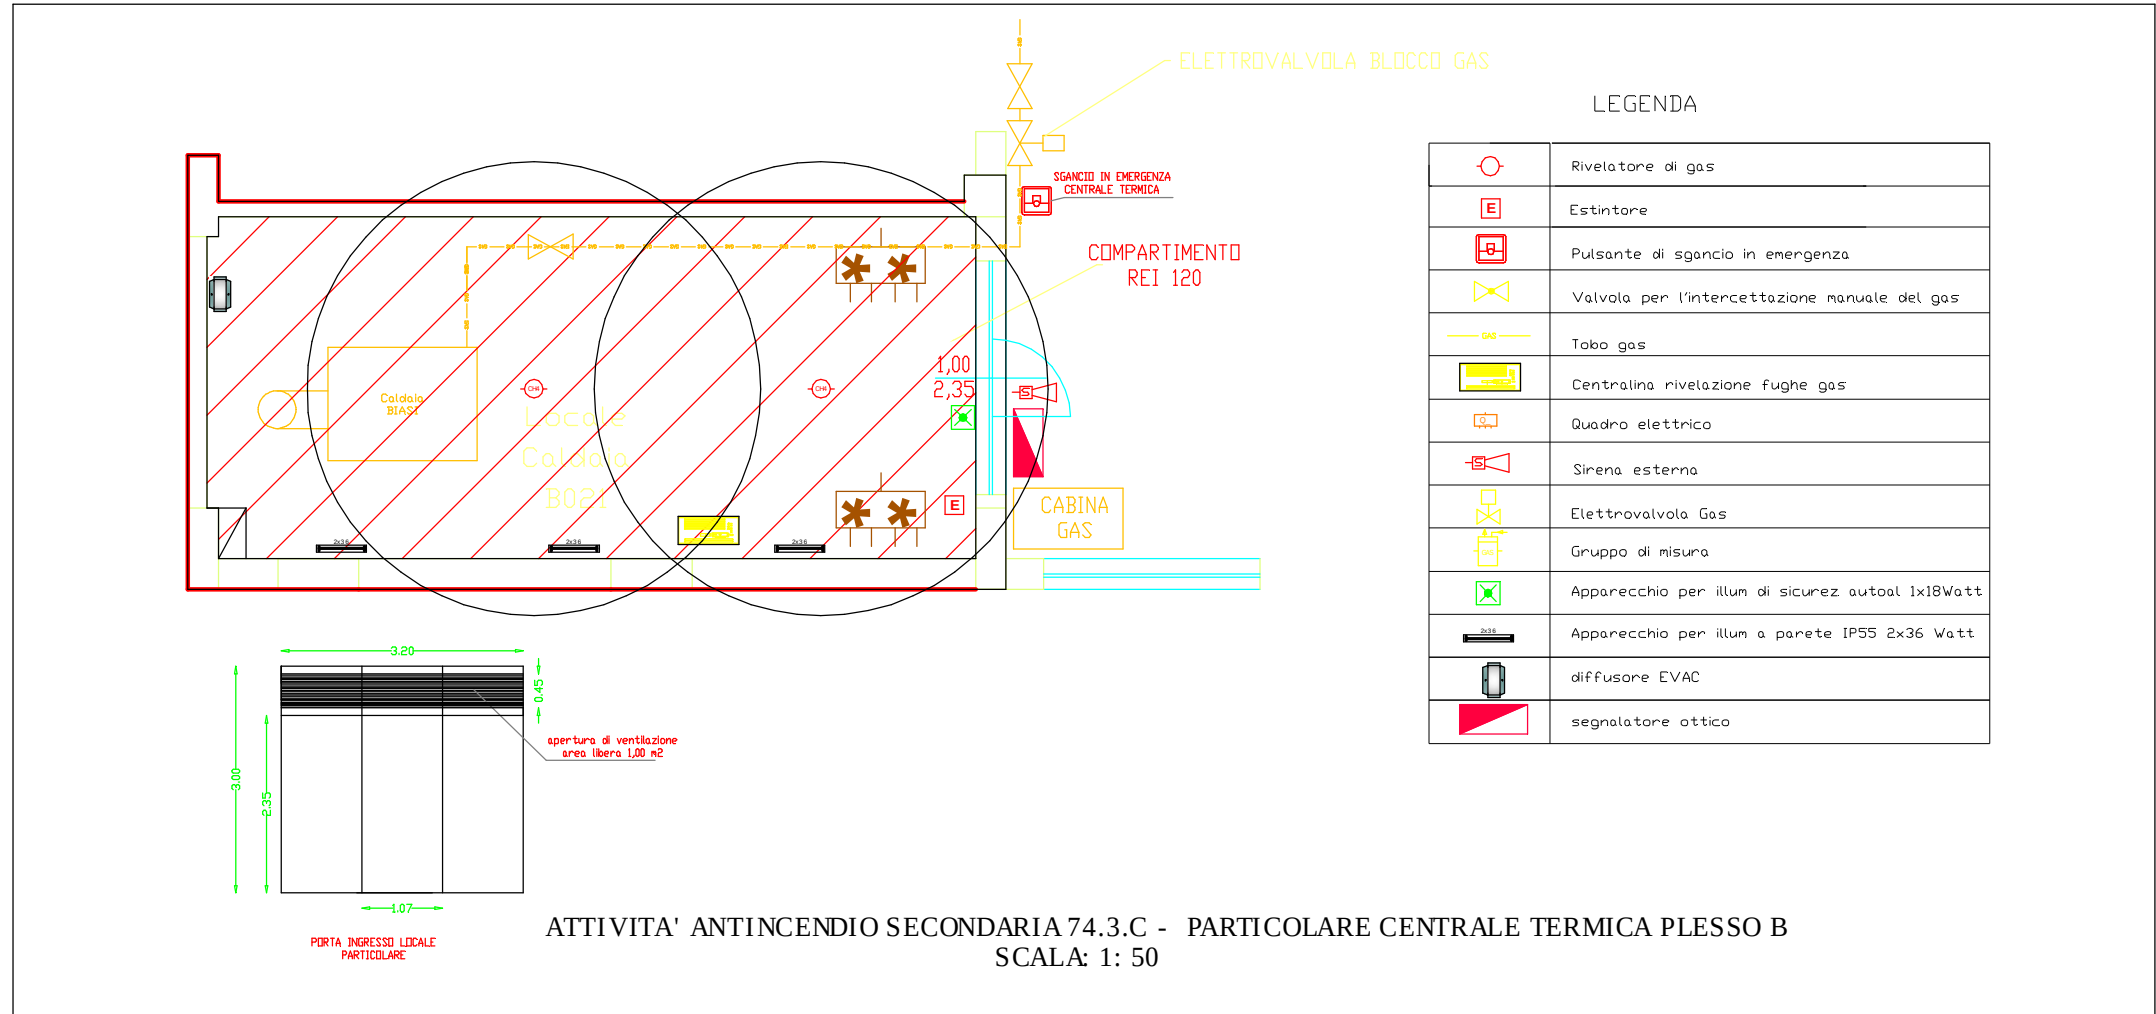

ATTIVITA' ANTINCENDIO SECONDARIA 74.3.C - PARTICOLARE CENTRALE TERMICA PLESSO B
SCALA: 1:50

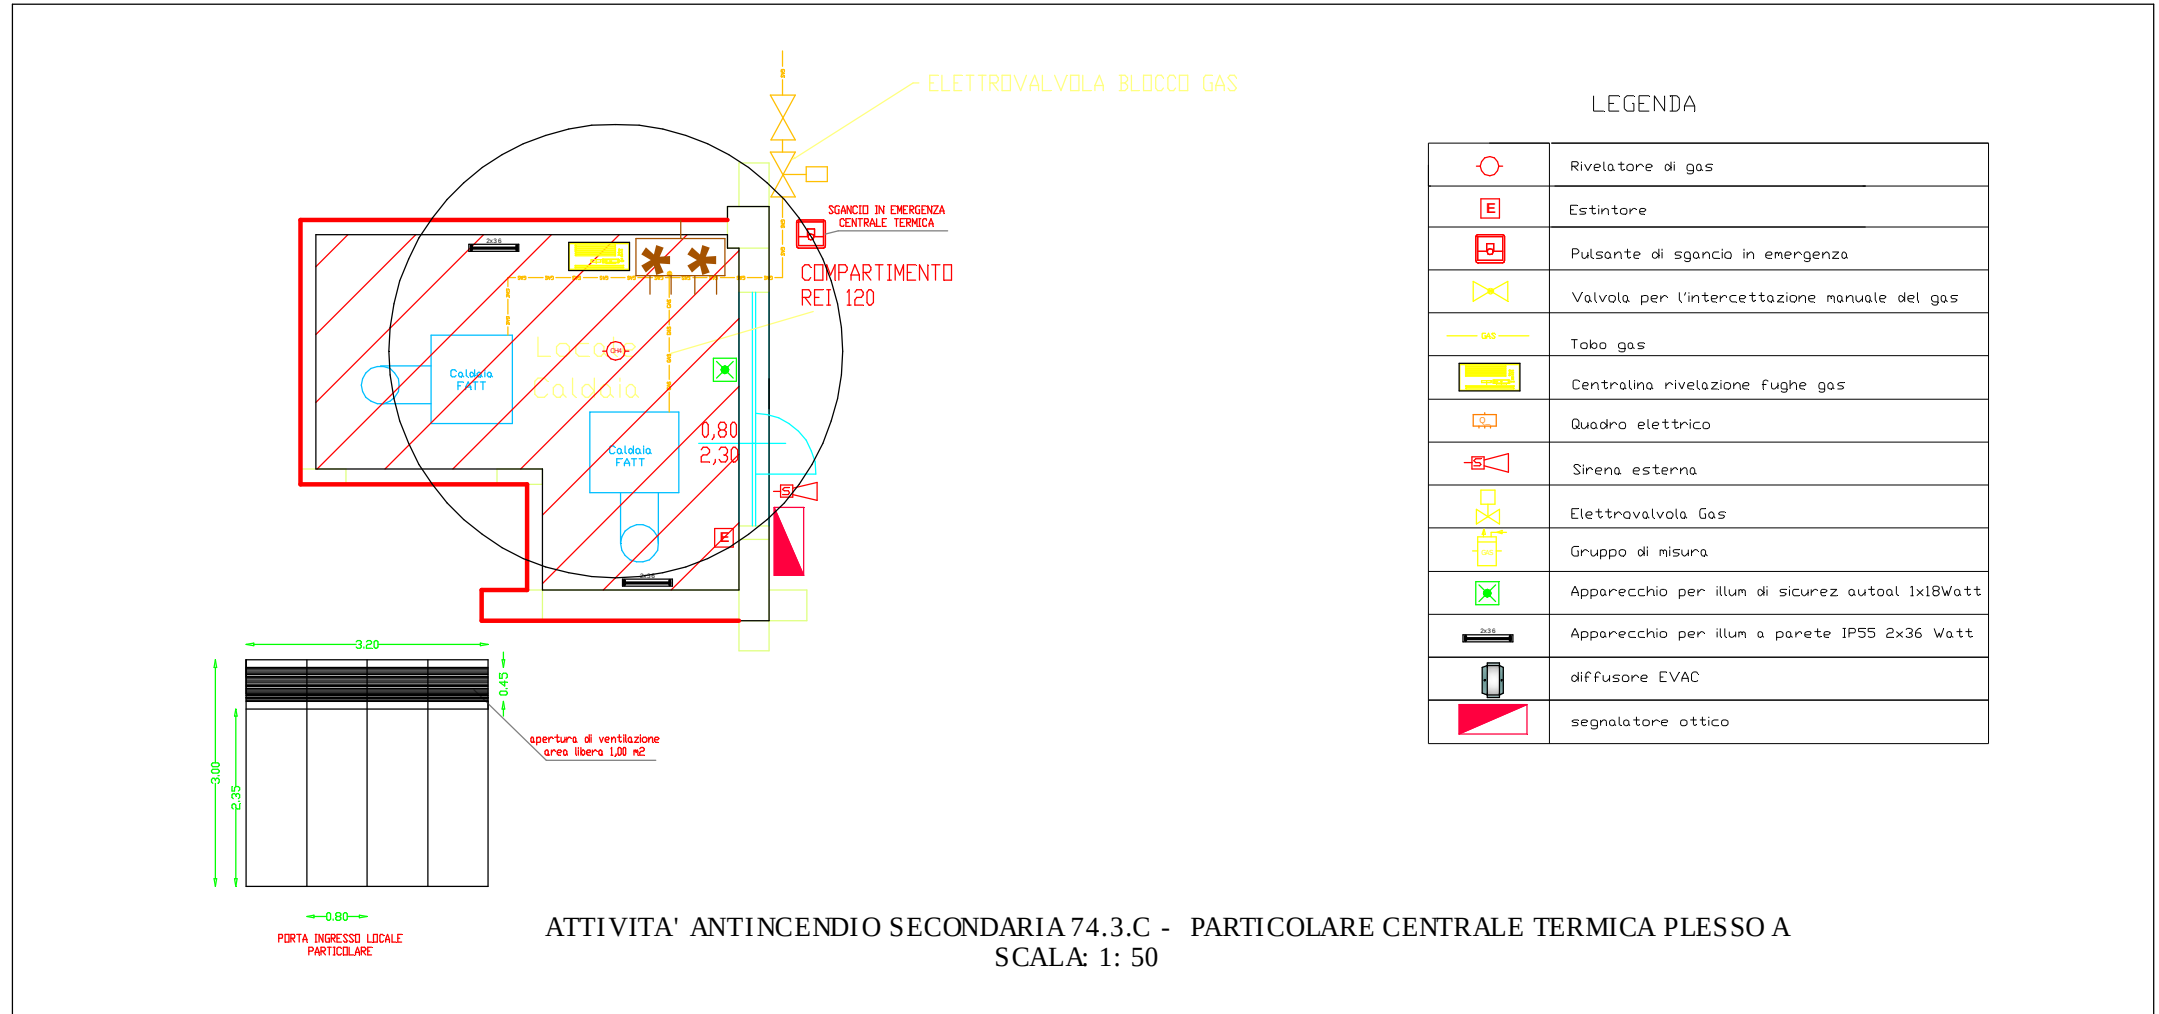

ATTIVITA' ANTINCENDIO SECONDARIA 74.3.C - PARTICOLARE CENTRALE TERMICA PLESSO A
SCALA: 1:50