


LEGENDA

Ubicazione	Tipologia
Piano seminterrato	Arredo tecnico
ID	Banchi attrezzati
	Banco bifronte doppio modulo dim.1800x750 mm, altezza tecnica centrale h=2100 mm, piano di lavoro laminato HPL, EN 13150
A	Utensile n.1 idrico, n.2 aria compressa, n.2 gas, n.1 modulo x 4 prese elettriche IP65 10/16A, n.16 prese UNEI, 10/16A
R	Utensile n.2 idrico, n.2 gas, n.4 moduli x 4 prese elettriche IP65 10/16A, n.16 prese UNEI, 10/16A
S	Utensile n.2 idrico, n.2 gas, n.6 moduli x 4 prese elettriche IP65 10/16A, n.16 prese UNEI, 10/16A, n.2 prese RJ45
V	Utensile n.2 idrico, n.3 gas, n.4 moduli x 4 prese elettriche IP65 10/16A, n.8 prese UNEI, 10/16A, n.4 prese UNEI, 220 V, n.2 prese RJ45
	Banco bifronte doppio modulo dim.1200x750 mm, altezza tecnica centrale h=2100 mm, piano di lavoro laminato HPL, EN 13150
T	Utensile n.1 idrico, n.2 aria compressa, n.2 moduli x 4 prese elettriche IP65 10/16A, n.8 prese UNEI, 10/16A
U	Utensile n.2 idrico, n.2 aria compressa, n.4 moduli x 4 prese elettriche IP65 10/16A, n.8 prese UNEI, 10/16A, n.2 prese RJ45
Z	Utensile n.1 idrico, n.8 gas, n.4 moduli x 4 prese elettriche IP65 10/16A, n.8 prese UNEI, 10/16A, n.2 prese RJ45, n.1 presa CEI 17 interfascia
	Banco manofrante con modulo dim.1800x750 mm, altezza tecnica a parete h=2100 mm, piano di lavoro laminato HPL, EN 13150
H	Utensile n.2 idrico, n.2 gas, n.2 moduli x 4 prese elettriche IP65 10/16A, n.8 prese UNEI, 10/16A
I	Utensile n.1 idrico, n.2 moduli x 4 prese elettriche IP65 10/16A, n.8 prese UNEI, 10/16A
J	Utensile n.1 idrico, n.1 gas, n.2 moduli x 4 prese elettriche IP65 10/16A, n.8 prese UNEI, 10/16A
M	Utensile n.1 idrico, n.1 aria compressa, n.2 moduli x 4 prese elettriche IP65 10/16A, n.12 prese UNEI, 10/16A
N	Utensile n.1 idrico, n.1 aria compressa, n.2 moduli x 4 prese elettriche IP65 10/16A, n.8 prese UNEI, 10/16A
O	Utensile n.1 idrico, n.3 gas, n.3 moduli x 4 prese elettriche IP65 10/16A, n.8 prese UNEI, 10/16A, n.1 presa RJ45
P	Utensile n.1 idrico, n.3 gas, n.3 moduli x 4 prese elettriche IP65 10/16A, n.8 prese UNEI, 10/16A
	Mobilietti sotto piano lavoro banchi attrezzati
	Mobilietto con ruote 2 ante EN 16121 dim. 1200 x 550 mm
	Mobilietto con ruote 2 ante EN 16121 dim. 1100 x 550 mm
	Mobilietto con ruote 3 cassetti EN 16121 dim.600 x 550 mm
	Mobilietto con ruote 1 cassetto e 1 ante EN 16121 dim.600 x 680 mm
	Mobilietto con ruote 1 ante sottomodulo EN 16121 dim.540 x 680 mm
	Mobilietto con ruote 1 ante sottomodulo EN 16121 dim.600 x 680 mm
	Tavoli antivibranti
Ant	Tavolo antivibrante
	Gruppo di lavaggio
L1	Banco lavello monolitico EN13150 dim. 600 x 750 mm
L2	Banco lavello monolitico EN13150 dim. 1650 x 750 mm
L3	Banco lavello monolitico EN13150 dim. 1200 x 750 mm
L4	Banco lavello monolitico EN13150 dim. 600 x 750 mm
	Scrivia da laboratorio
K1	Postazione mobile con piano in laminato HPL, profondità 75 cm, con ruote, dimensioni 180x75x90 cm
K2	Postazione mobile con piano in laminato HPL, profondità 90 cm, dimensioni 180x75x90 cm
Scr	Postazione a parete con piano in laminato HPL, profondità 90 cm, dimensioni 180x75x90 cm
	Armadio alto
ArA	Armadio alto a 2 ante per stoccaggio materiale da utilizzare in laboratorio chimico, EN 14727, dim.cm 90x50x184
	Armadio basso
ArB	Armadio alto a 2 ante per stoccaggio materiale da utilizzare in laboratorio chimico, EN 14727, dim.cm 90x50x99
Cappe	
ID	Cappe chimiche
CC1	Cappa di aspirazione fumi di prodotti tossici EN 14175.2.3 dim. 1865 x 982 x 2300 mm
CC2	Cappa di aspirazione fumi di prodotti tossici EN 14175.2.3 dim. 1565 x 982 x 2300 mm
	Cappe biologiche
KFL	Cabina di sicurezza contro rischi biologici verso banco EN 14644-1, classe II tipo A/B3, dim.1290x95x500 mm
	Armadi di sicurezza
ID	Armadi di sicurezza sotto cappa
	Tipo sottocappa (CC1A) per stoccaggio prodotti infiammabili tossici EN 1447-1 e EN 16121 BV, tipo 1100UB fire, dim. 900x500x70 mm
	Tipo sottocappa (CC1B) per stoccaggio di acidi/basi EN 61010 e EN 16121 BV, tipo 60UB, dim. 600x500x70 mm
	Armadi di sicurezza materiali chimici e tossici
A/B	Armadio di sicurezza per stoccaggio di acidi/basi EN 16121 dim. 1140x600x1900 mm
Inf	Armadio di sicurezza per stoccaggio di prodotti infiammabili EN 16121, classe resistenza al fuoco 90 minuti EN 1470-1, dim. 1200x600x2050 mm

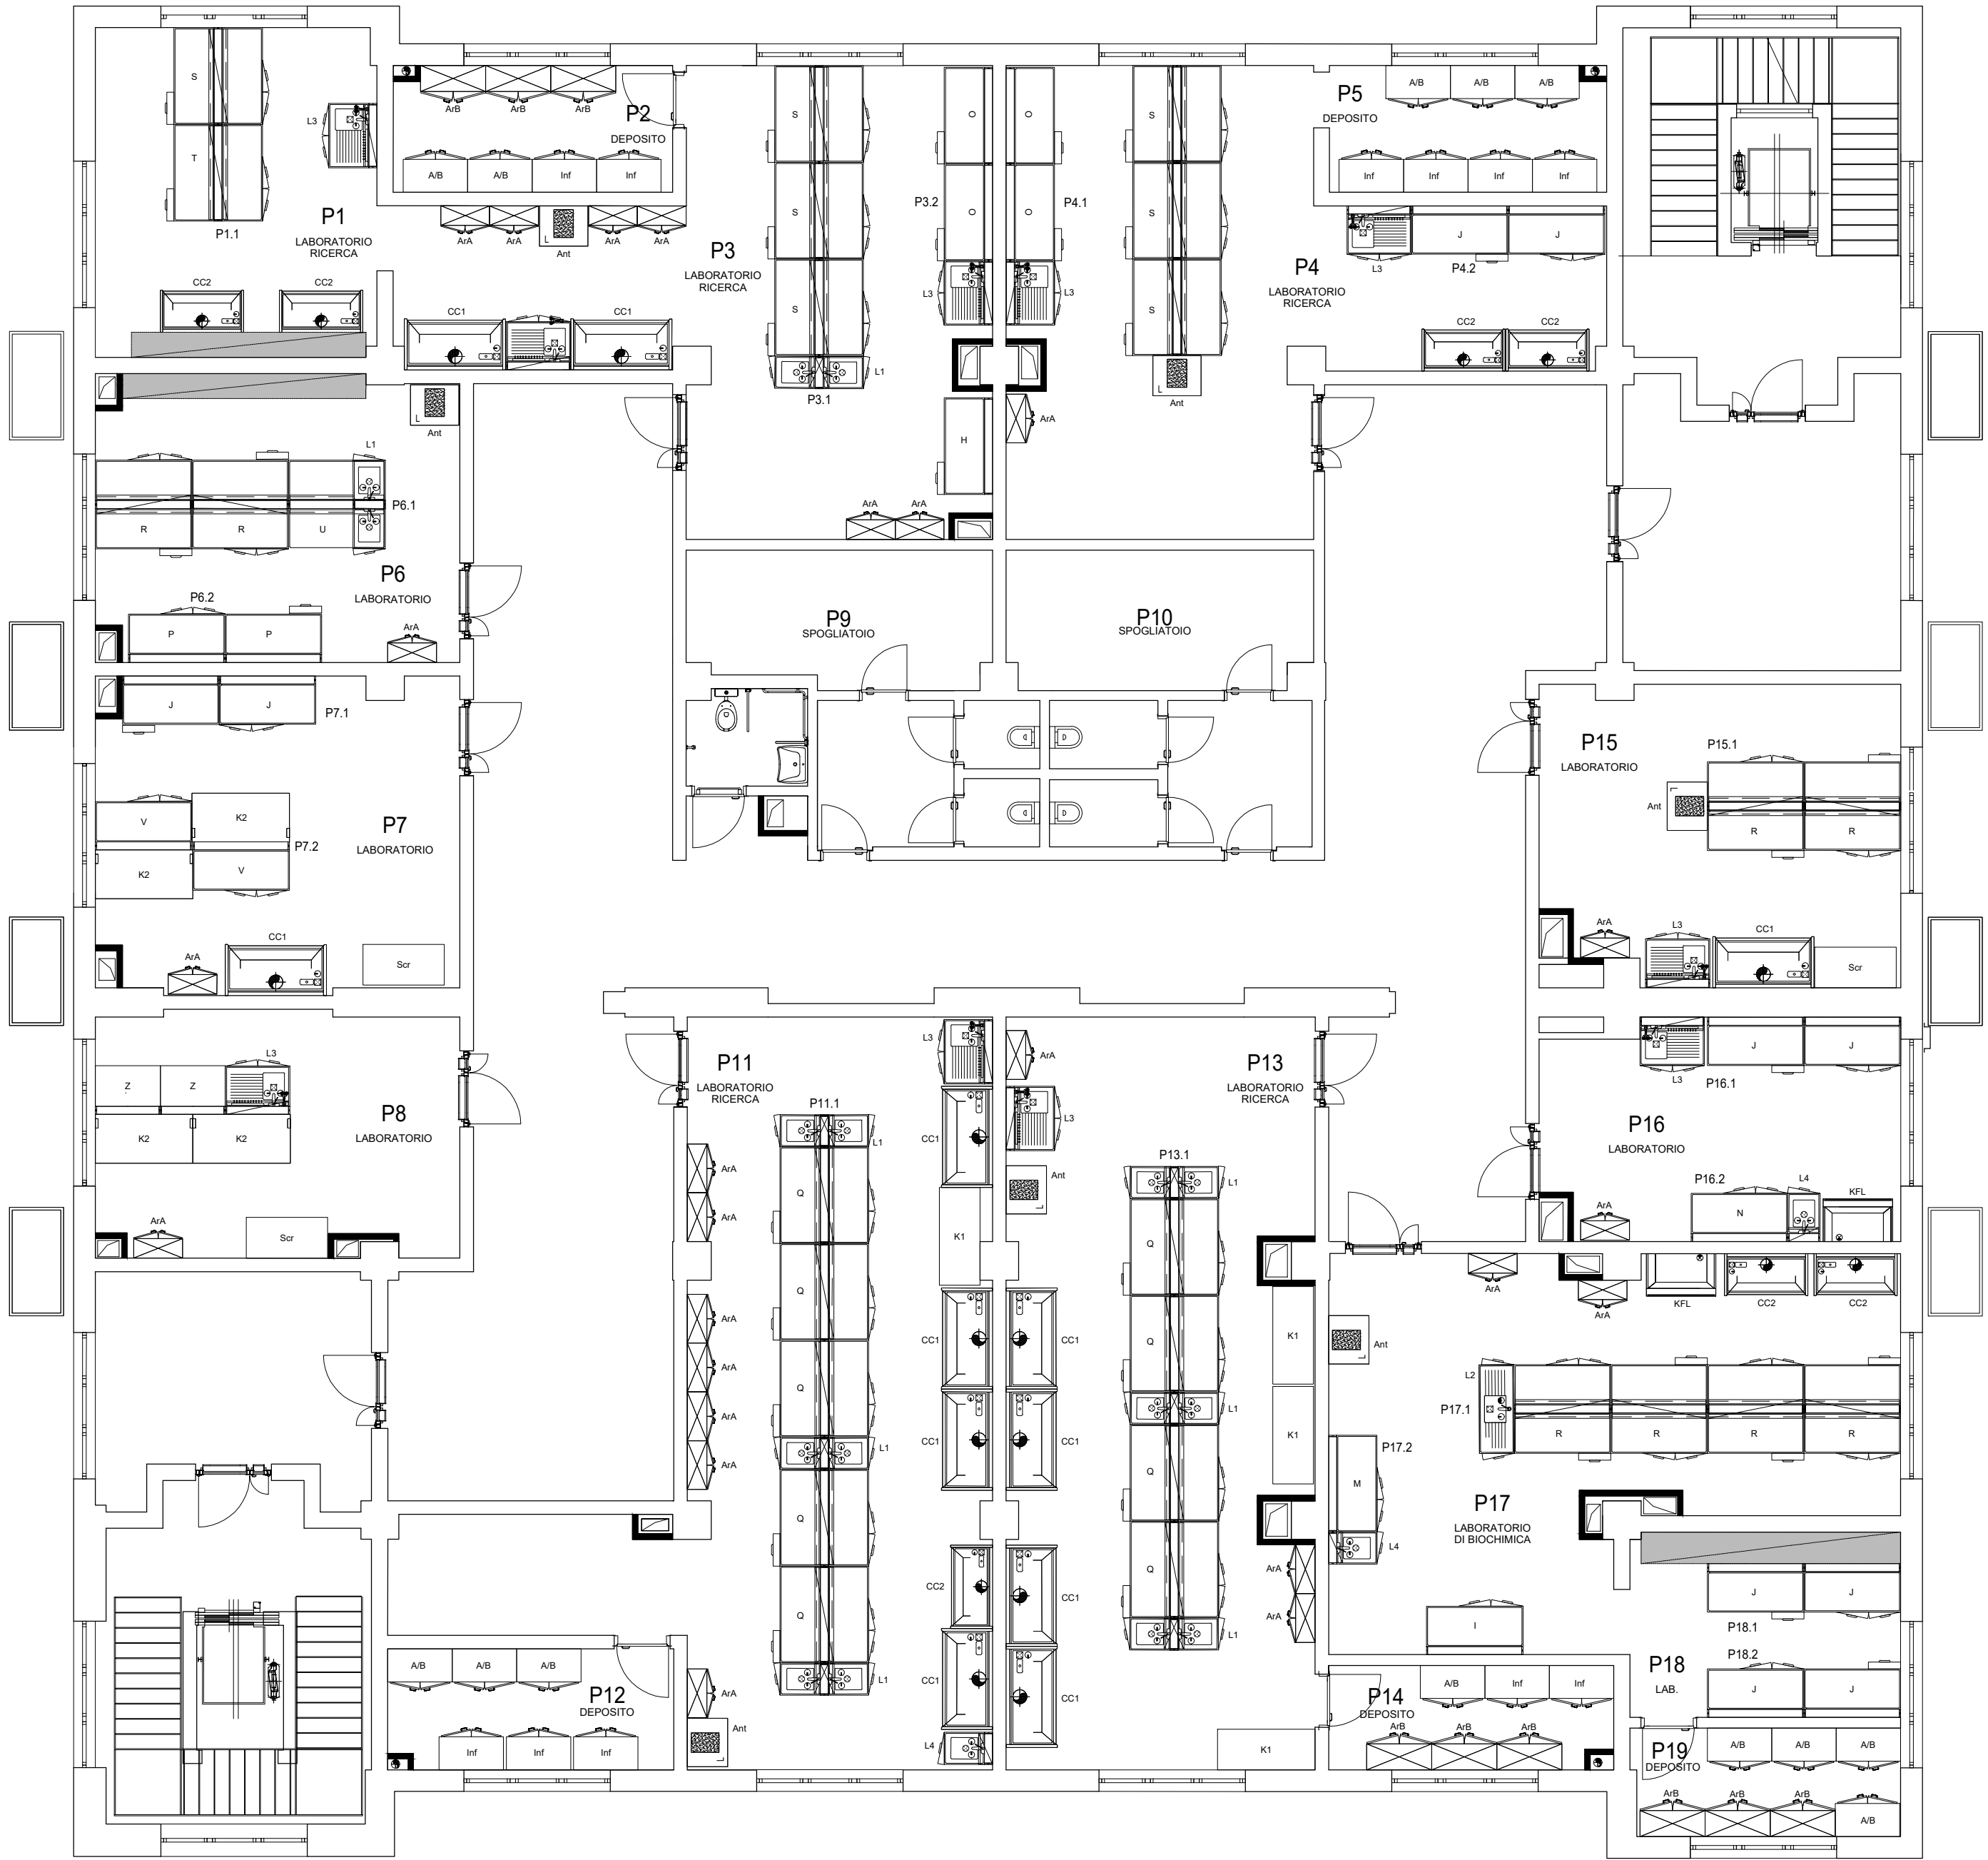

Via Archirafi




Via AntonioUgo



UNIVERSITÀ DEGLI STUDI DI PALERMO
AREA EDILIZIA, SERVIZIO TECNICO E SOSTENIBILITA'

FORNITURA E COLLOCAZIONE DELLE ATTREZZATURE E DEGLI
ARREDI DEI LABORATORI DI RICERCA E DI DIDATTICA
DELL'EDIFICIO A DELL'EX CONSORZIO AGRARIO DI PALERMO

Progetto esecutivo

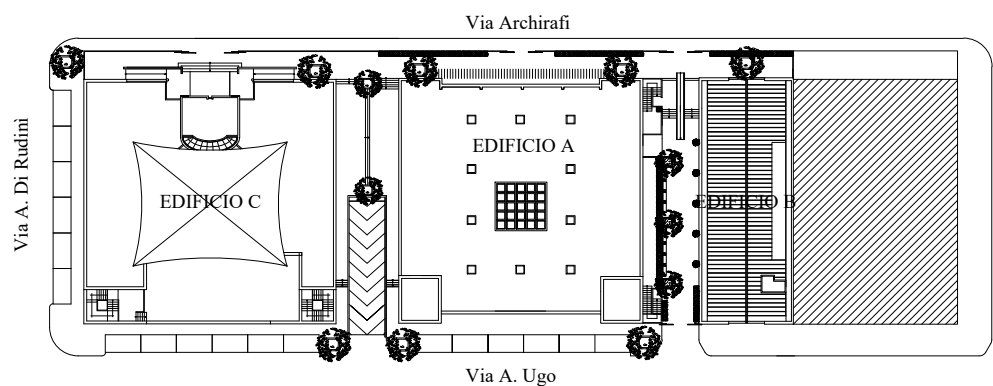

Progettista: arch. Fausto Ala Area Edilizia, Servizio tecnico e Sostenibilità	Firmato digitalmente da Fausto Ala Organizzazione: UNIVERSITA' DEGLI STUDI DI PALERMO/8002376602 Data: 28/06/2024 13:58:44	sezione
Progettista: ing. Gabriella La Spina Area Edilizia, Servizio tecnico e Sostenibilità		ARREDI TECNICI LABORATORI
Direttore dei lavori: arch. Fausto Ala Area Edilizia, Servizio tecnico e Sostenibilità		titolo dell'elaborato
Direttore Operativo: ing. Gabriella La Spina Area Edilizia, Servizio tecnico e Sostenibilità		PIANTA PIANO PRIMO ARREDO TECNICO
		REVISIONE
		MAGGIO 2024
		R.U.P. arch. Costanza Conti
		ELABORATO n.
		Dirigente ing. Antonio Sorce
		SCALA 1:100

A_02